




PREFEITURA DE
COLATINA
SECRETARIA DE OBRAS




ANEXO XXI

PROJETOS HIDROSSANITÁRIOS




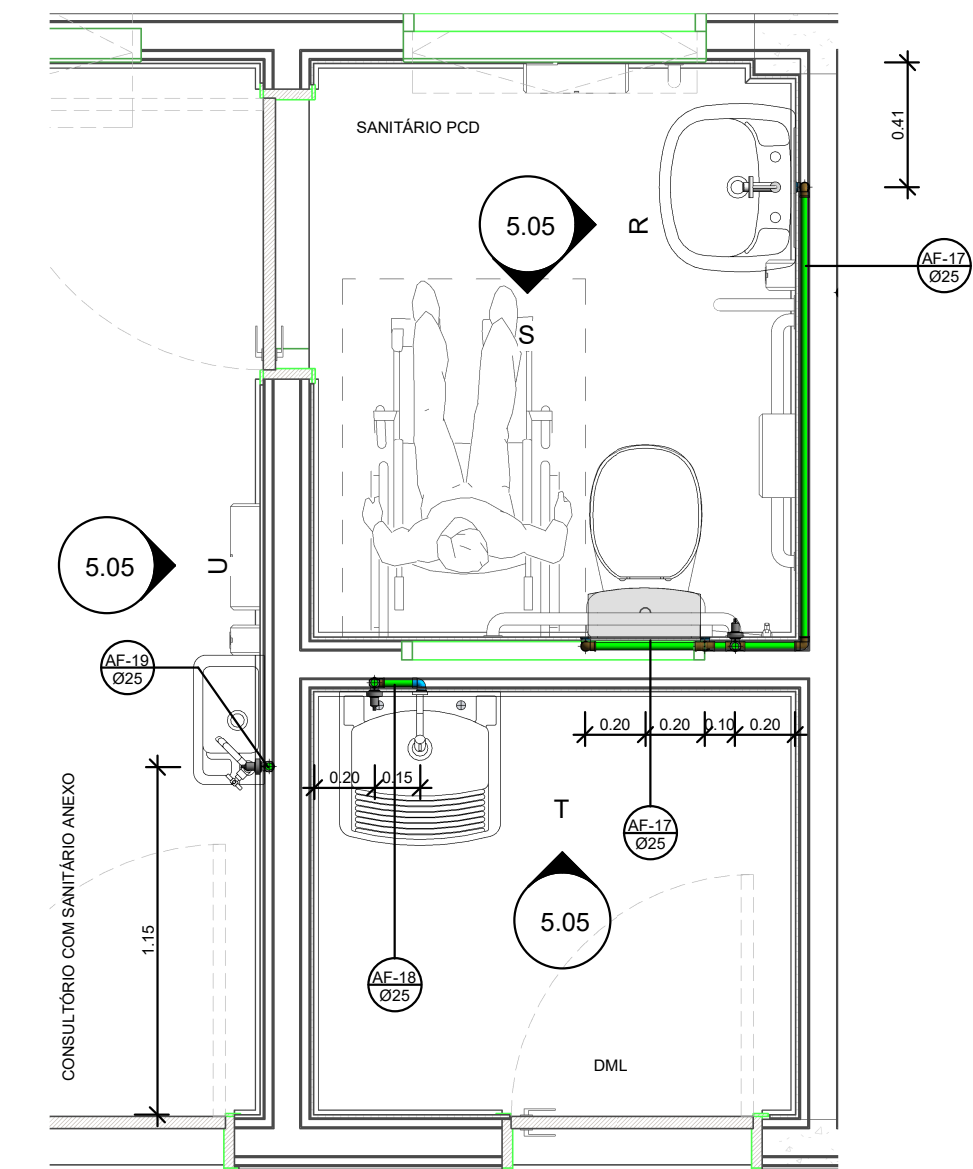


1 PLANTA BAIXA - SANITÁRIO PCD / DML / CONSULTÓRIO
ESCALA: 1 : 25

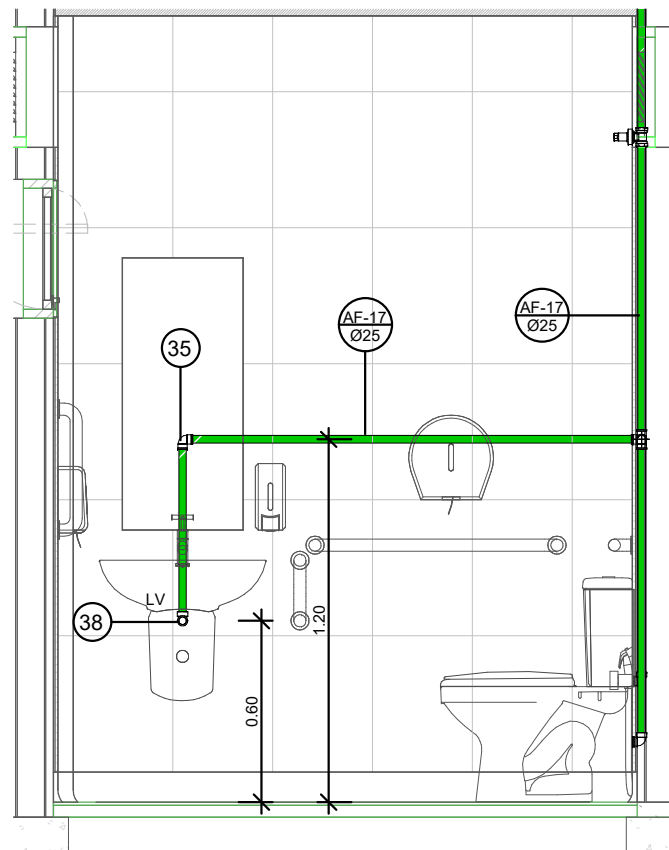


2 VISTA R
ESCALA: 1 : 25

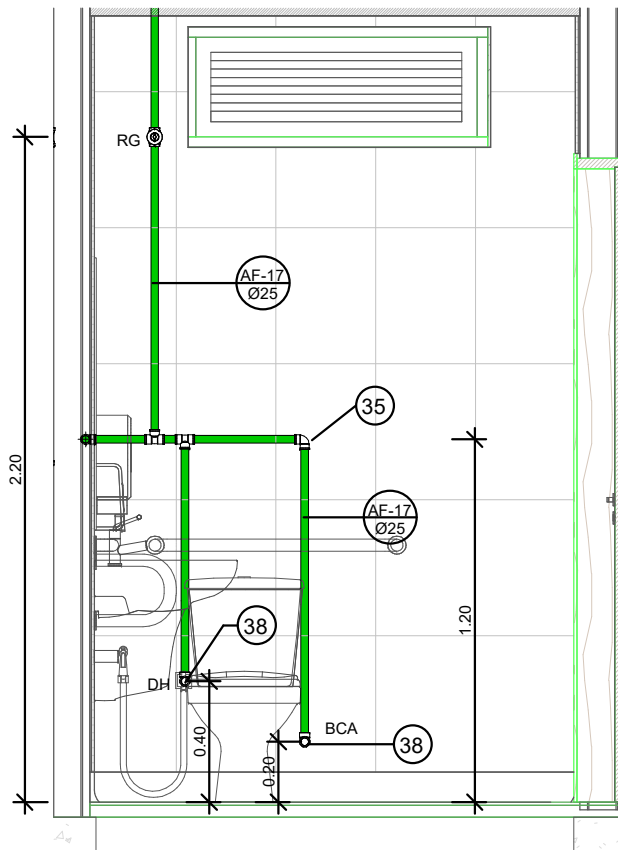


3 VISTA S
ESCALA: 1 : 25

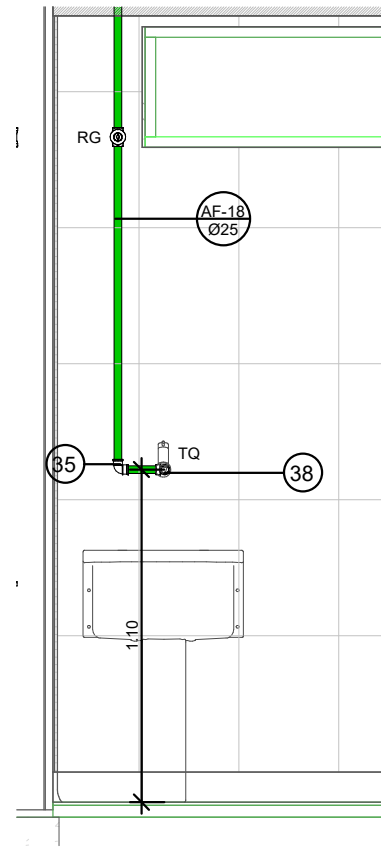


4 VISTA T
ESCALA: 1 : 25

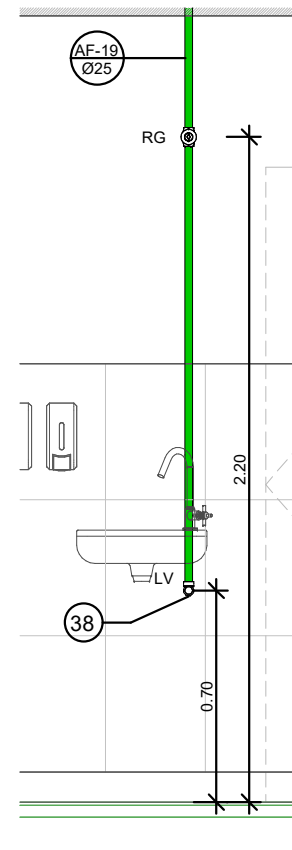


5 VISTA U
ESCALA: 1 : 25

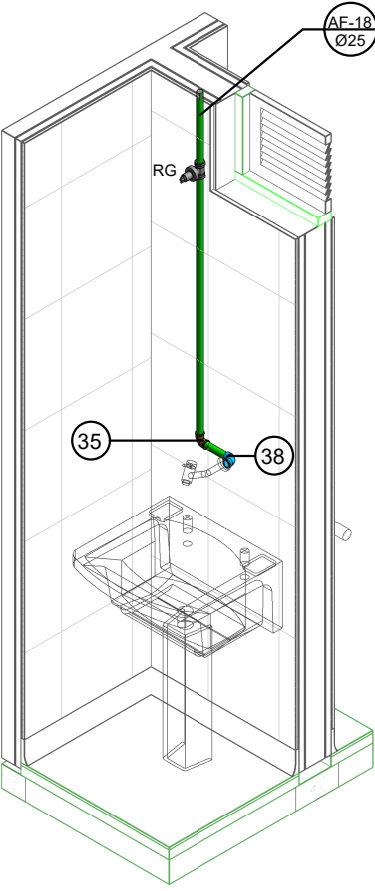


6 ISOMETRIA DML
ESCALA:

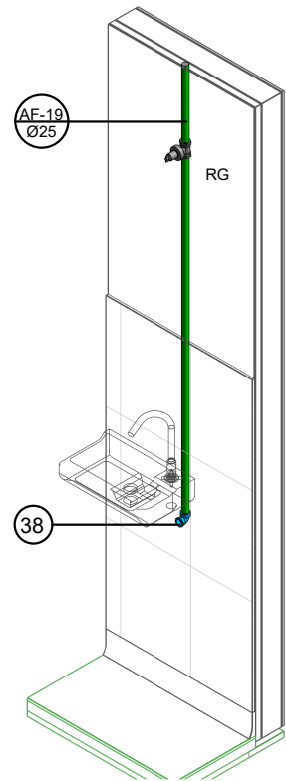


7 ISOMETRIA CONSULTÓRIO COM SANITÁRIO
ESCALA:

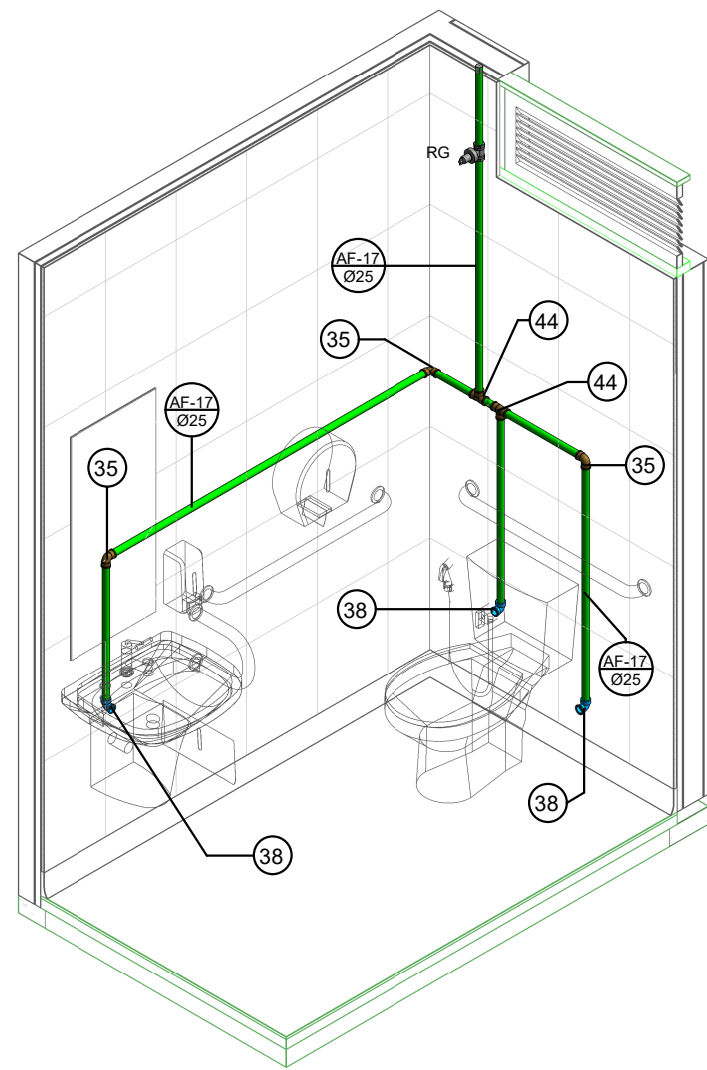


8 ISOMETRIA SANITÁRIO PCD
ESCALA:

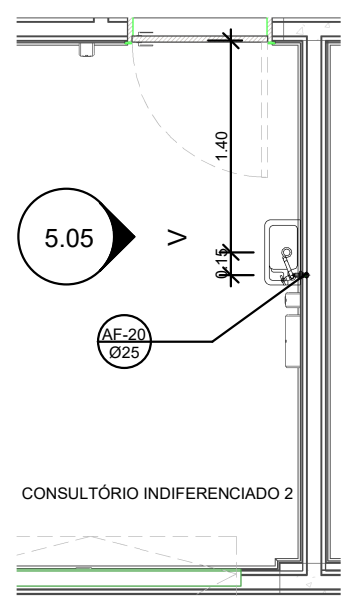


9 PLANTA BAIXA - CONSULTÓRIO 2
ESCALA: 1 : 50

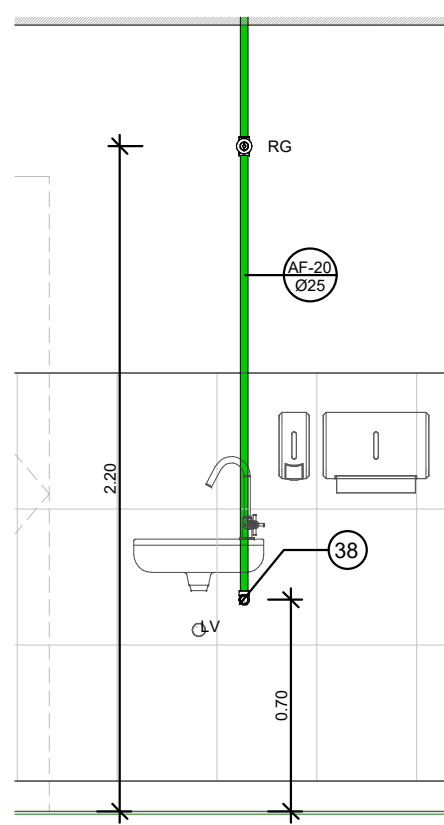


10 VISTA V
ESCALA: 1 : 25

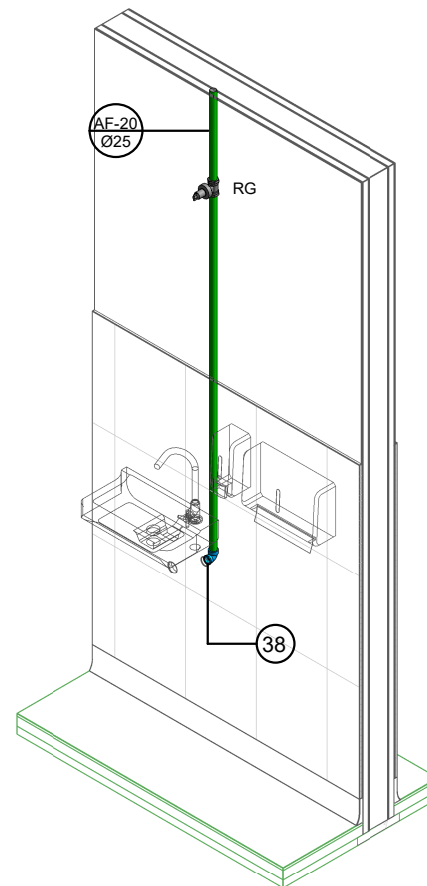

11 ISOMETRIA CONSULTÓRIO 2
ESCALA:

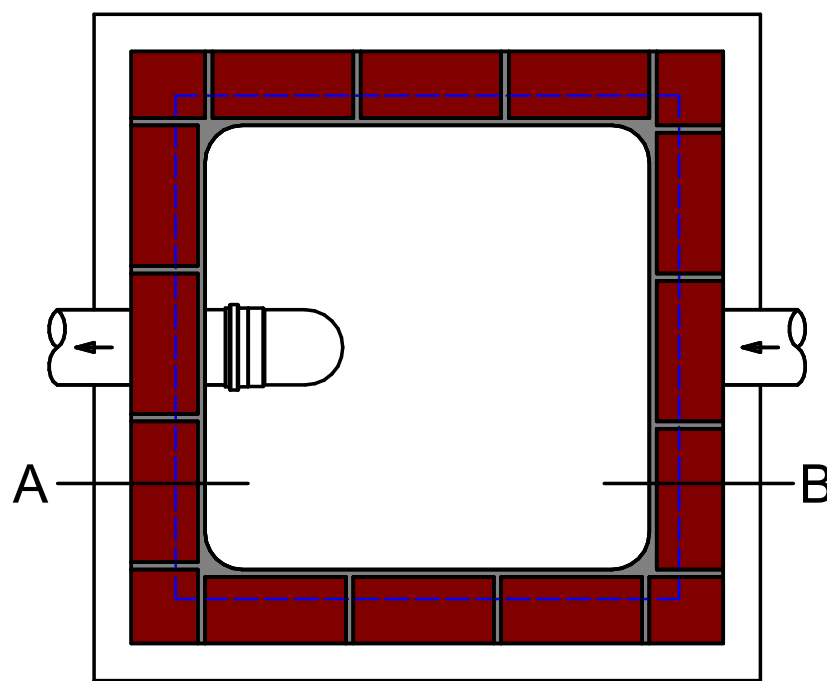


Planta Baixa

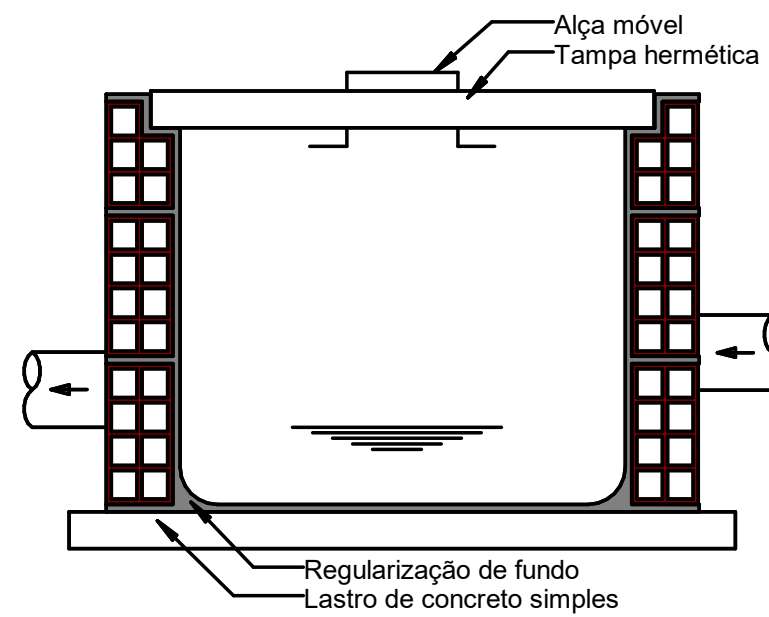

Corte AB


12 CAIXA DE AREIA
ESCALA: 1 : 10

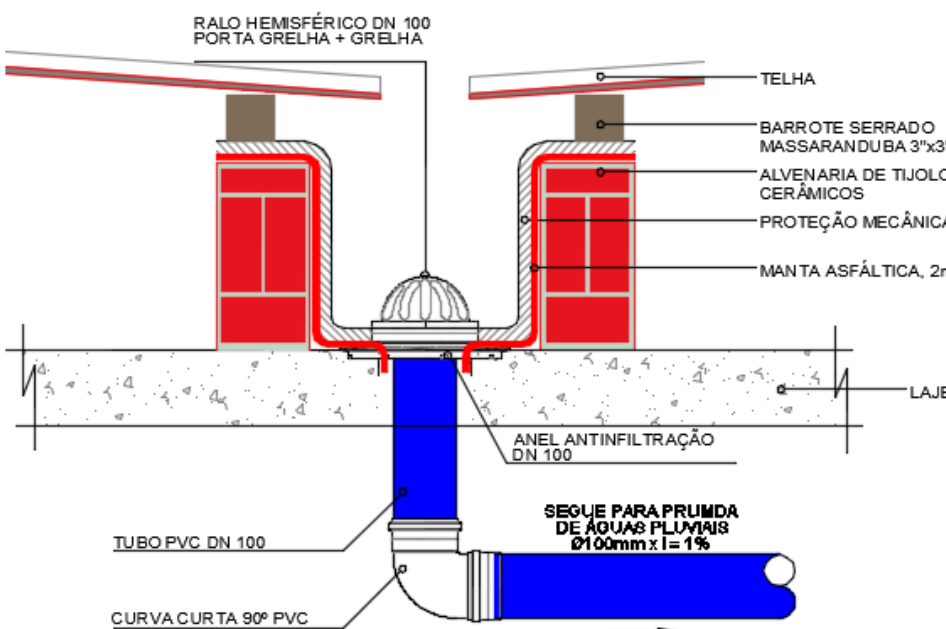


CORTE LATERAL

14 CAPTAÇÃO DE ÁGUAS PLUVIAIS
ESCALA: S/E


Conexões para Água Fria			
Quantidade	Descrição	Linha	Código
2	Bucha de Redução Soldável Curta 32x25mm, PVC Marrom, Água Fria - TIGRE	Soldável	25
2	Bucha de Redução Soldável Curta 40x32mm, PVC Marrom, Água Fria - TIGRE	Soldável	26
2	Bucha de Redução Soldável Curta 60x50mm, PVC Marrom, Água Fria - TIGRE	Soldável	27
2	Bucha de Redução Soldável Curta 250x40mm, PVC Marrom, Água Fria - TIGRE	Soldável	28
2	Bucha de Redução Soldável Longa 40x25mm, PVC Marrom, Água Fria - TIGRE	Soldável	29
5	Bucha de Redução Soldável Longa 50x25mm, PVC Marrom, Água Fria - TIGRE	Soldável	30
6	Curva 90° Soldável 25mm, PVC Marrom, Água Fria - TIGRE	Soldável	31
2	Joelho 45° Soldável 20mm, PVC Marrom, Água Fria - TIGRE	Soldável	32
3	Joelho 45° Soldável 25mm, PVC Marrom, Água Fria - TIGRE	Soldável	33
4	Joelho 45° Soldável 32mm, PVC Marrom, Água Fria - TIGRE	Soldável	34
49	Joelho 90° Soldável 25mm, PVC Marrom, Água Fria - TIGRE	Soldável	35
11	Joelho 90° Soldável 50mm, PVC Marrom, Água Fria - TIGRE	Soldável	36
2	Joelho 90° Soldável com Bucha de Latão 20 x 1/2", PVC Marrom, Água Fria - TIGRE	Soldável	37
33	Joelho 90° Soldável com Bucha de Latão 25 x 3/4", PVC Marrom, Água Fria - TIGRE	Soldável	38
1	Joelho 90° Soldável com Bucha de Latão 32 x 3/4", PVC Marrom, Água Fria - TIGRE	Soldável	39
2	Joelho de Redução 90° Soldável 25x20mm, PVC Marrom, Água Fria - TIGRE	Soldável	40
13	Luva Soldável e com Bucha de Latão 25 x 3/4", PVC Marrom, Água Fria - TIGRE	Soldável	41
6	Tê de Redução Soldável 32x25mm, PVC Marrom, Água Fria - TIGRE	Soldável	42
16	Tê de Redução Soldável 50x25mm, PVC Marrom, Água Fria - TIGRE	Soldável	43
17	Tê Soldável 25mm, PVC Marrom, Água Fria - TIGRE	Soldável	44
1	Tê Soldável 32mm, PVC Marrom, Água Fria - TIGRE	Soldável	45
7	Tê Soldável 50mm, PVC Marrom, Água Fria - TIGRE	Soldável	46
2	Tê Soldável com Bucha de Latão na Bolsa Central 25 x 3/4", PVC Marrom, Água Fria - TIGRE	Soldável	47

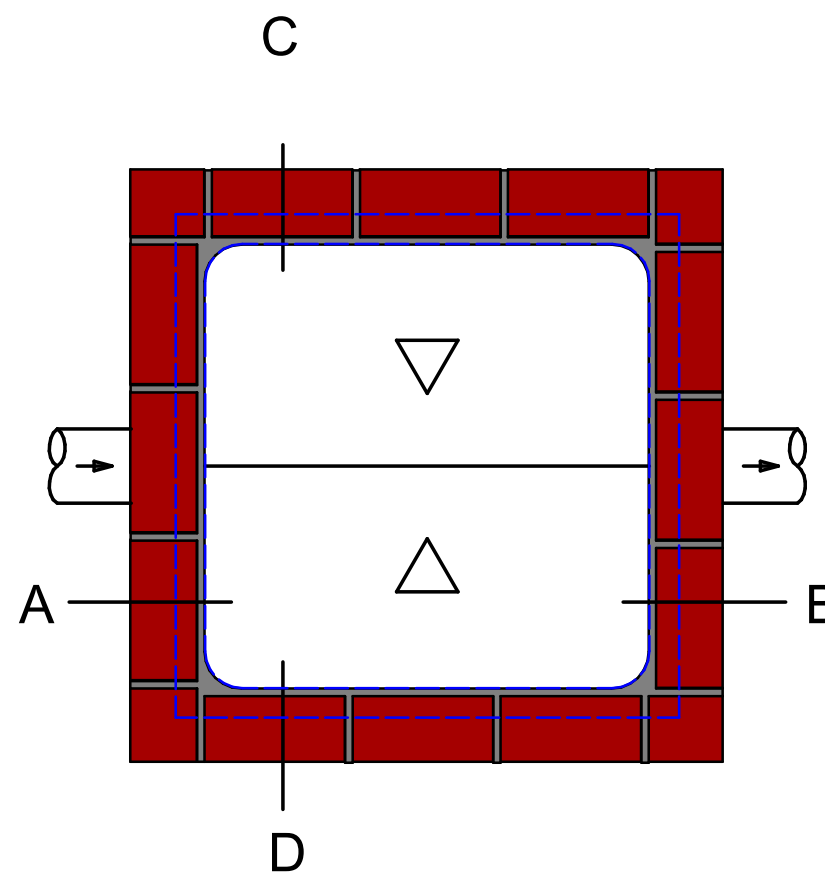

PLANTA BAIXA

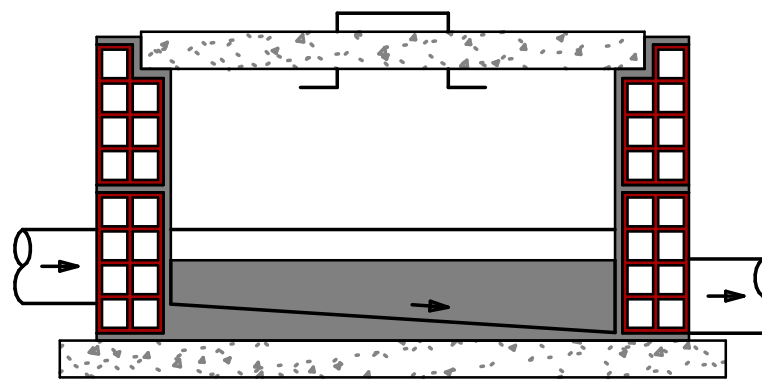

CORTE AB

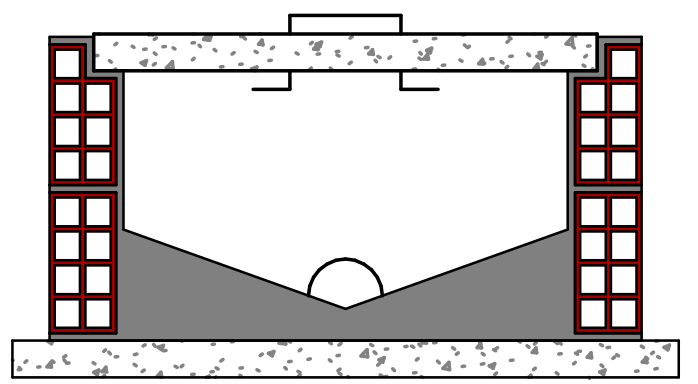

CORTE CD

NOTA:

- O VALOR MÍNIMO PARA H É DE 36CM.
- CASO A CAIXA DE INSPEÇÃO SE APRESENTE NO TIPO 2, PASSARÁ A SER DESIGNADA COMO POÇO DE VISITA (PV) E DEVERÁ TER:
- A. DEGRAUS DE FERRO FUNDIDO COM LARGURA E ESPAÇAMENTO DE 30CM;
- B. TAMPÁ REMOVÍVEL QUE GARANTA PERFEITA VEDAÇÃO;
- C. FUNDO CONSTITUÍDO DE MODO A ASSEGURAR UM RÁPIDO ESCOAMENTO E EVITAR FORMAÇÃO DE SEDIMENTOS;
- D. DUAS PARTES, QUANDO A PROFUNDIDADE TOTAL FOR IGUAL OU INFERIOR A 1,80M, SENDO A PARTE INFERIOR FORMADA PELA CÂMARA DE TRABALHO (BALÃO) DE ALTURA MÍNIMA DE 1,50M E A PARTE SUPERIOR FORMADA PELA CÂMARA DE ACESSO, OU CHAMINÉ DE ACESSO, COM DIÂMETRO INTERNO MÍNIMO DE 0,60M.

ARQUITETURA - APROVAÇÃO

ENDEREÇO:
BAIRRO 15 DE OUTUBRO - COLATINA/ES

PROPRIETÁRIO(S)
PREFEITURA DE COLATINA

AUTOR DO PROJETO
SECRETARIA DO ESTADO DA SAÚDE


RESPONSÁVEL TÉCNICO
CARLOS HENRIQUE ROSSIN

LOGOTIPO DO AUTOR


PREFEITURA DE
Colatina
OBRAS

DESCRIÇÃO DOS PAVIMENTOS


CONTEÚDO PROJETO HIDRÁULICO	ÁREA DO TERRENO ORIGINAL ÁREA TOTAL DA CONSTRUÇÃO	FOLHA 5.05 /05
	ÍNDICE CONTROLE DE CAPTAÇÃO DE ÁGUA PLUVIAL	DATA
	ÍNDICE PAISAGÍSTICO	DESENHO
ARQUIVO	<Edite a família>	Autor

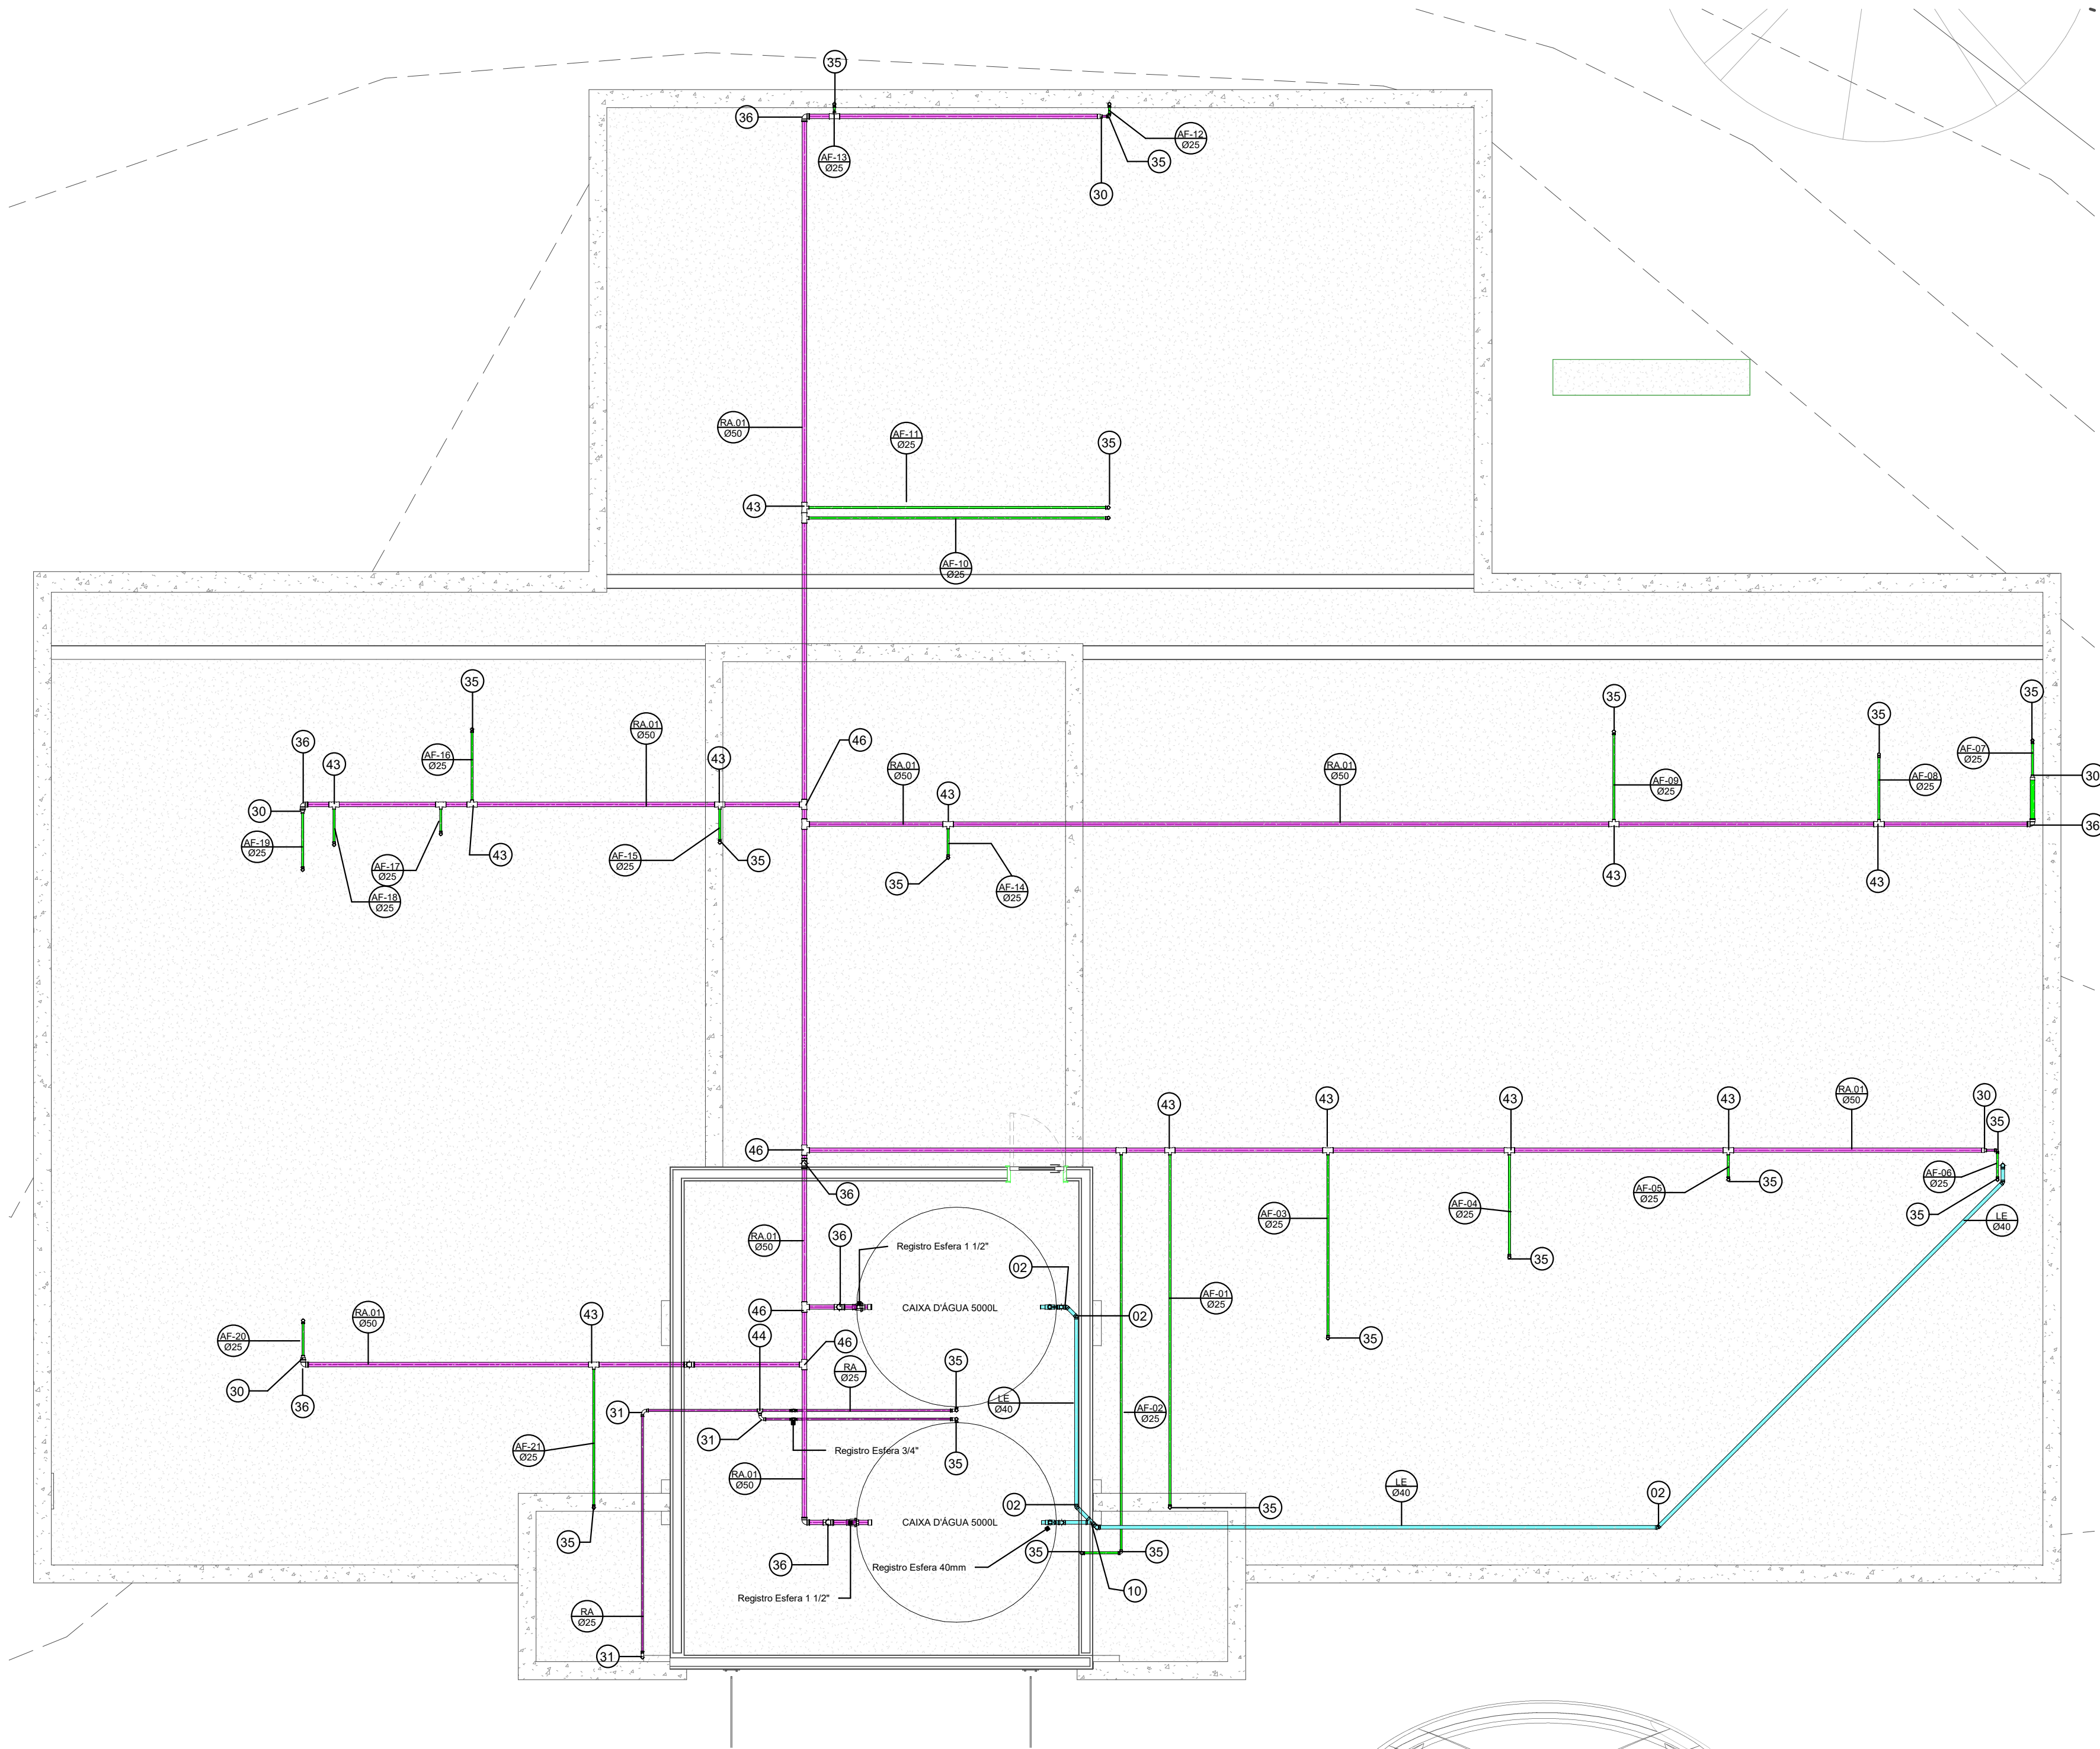

1 BARRILETE
ESCALA: 1 : 50

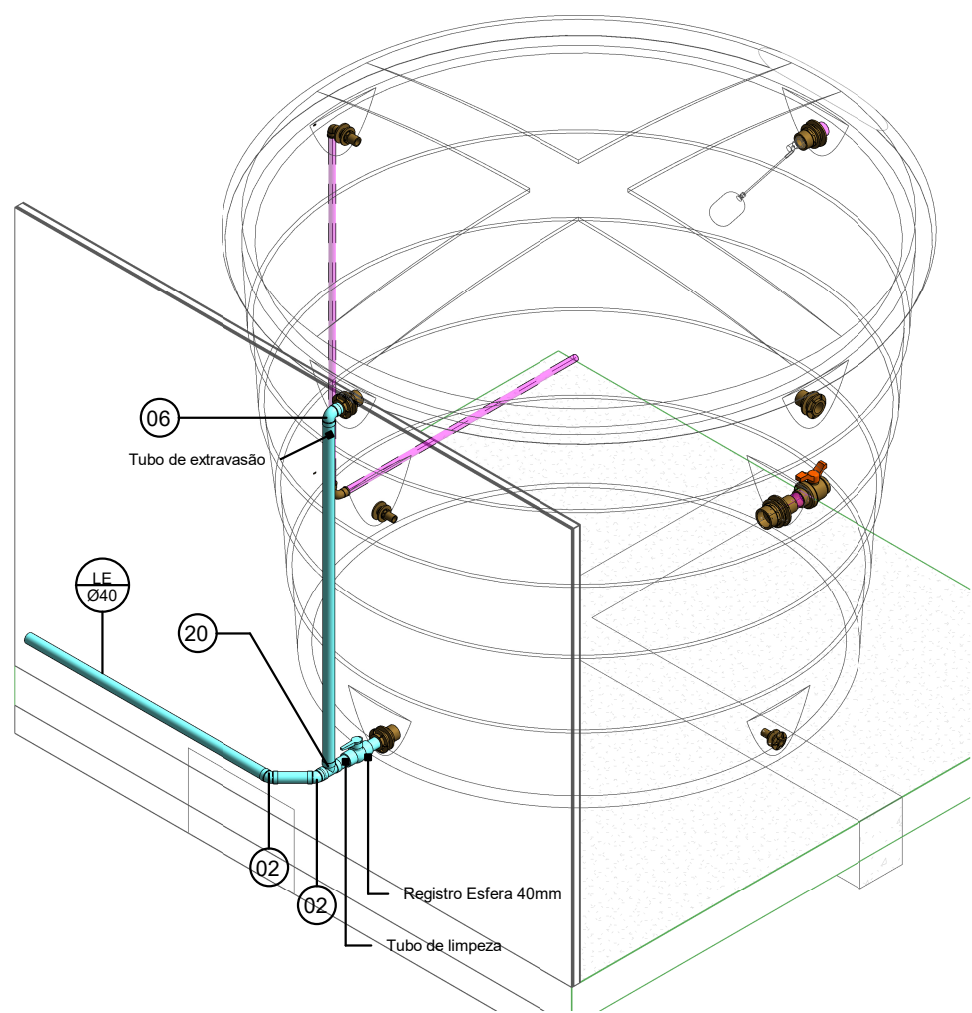

2 ISOMETRIA LIMPEZA E EXTRAVASÃO
ESCALA:

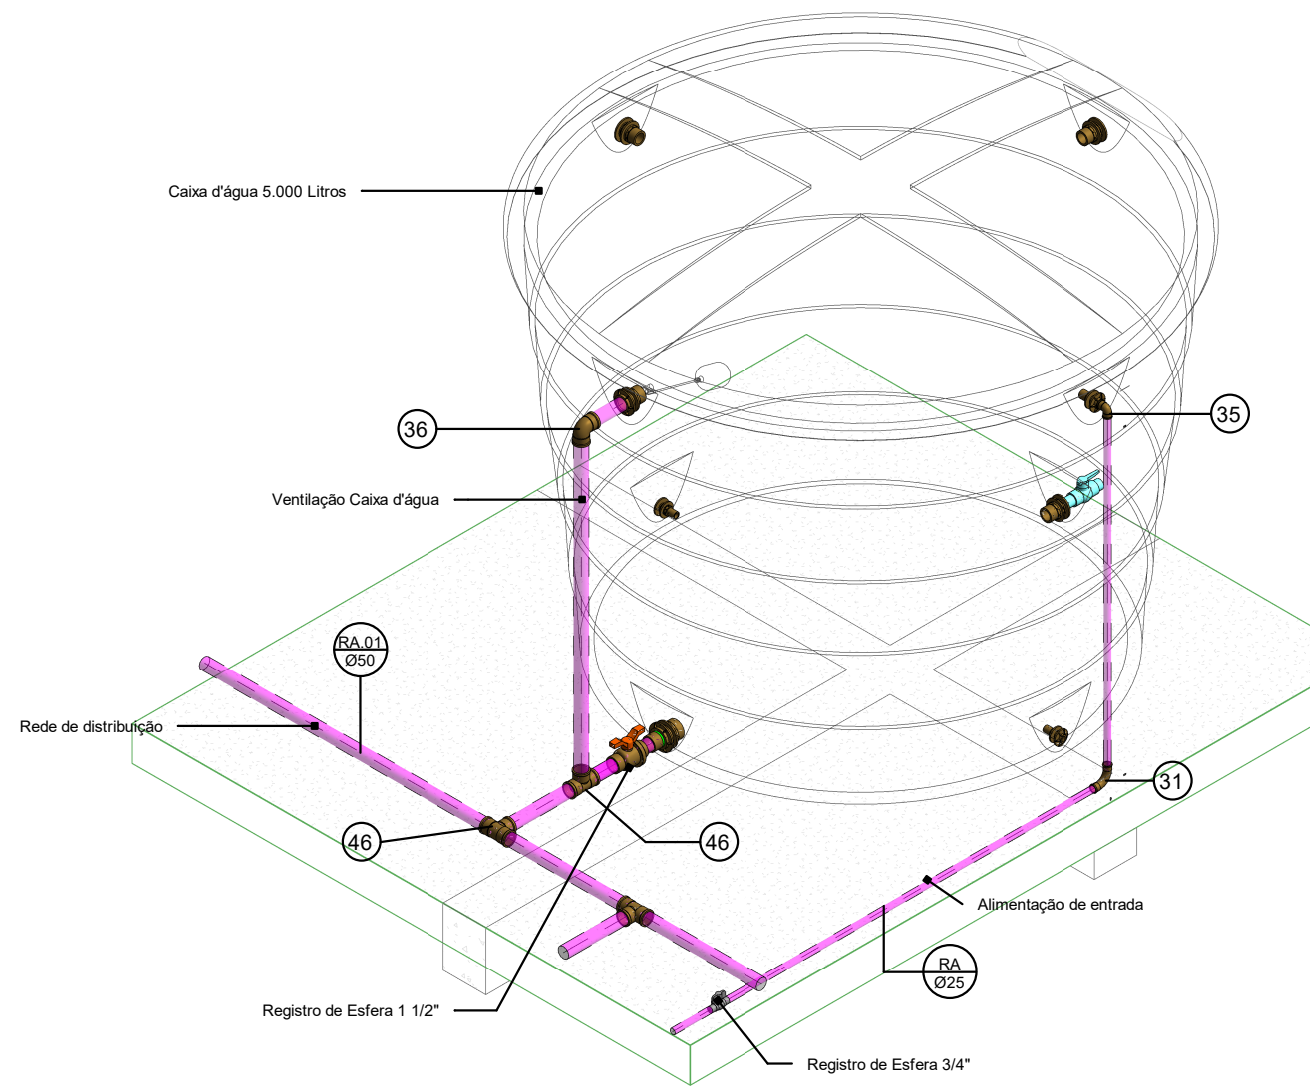

3 ISOMETRIA BARRILETE
ESCALA:

Conexões para Esgoto				
Quantidade	Sistema	Descrição	Linha	Código
10	Esgoto	Bucha de Redução Longa 50x40mm, Esgoto Série Normal - TIGRE	Série Normal	01
21	Esgoto	Joelho 45° 40mm, Esgoto Série Normal - TIGRE	Série Normal	02
8	Esgoto	Joelho 45° 50mm, Esgoto Série Normal - TIGRE	Série Normal	03
2	Esgoto	Joelho 45° 75mm, Esgoto Série Normal - TIGRE	Série Normal	04
5	Esgoto	Joelho 45° 100mm, Esgoto Série Normal - TIGRE	Série Normal	05
58	Esgoto	Joelho 90° 40mm, Esgoto Série Normal - TIGRE	Série Normal	06
26	Esgoto	Joelho 90° 50mm, Esgoto Série Normal - TIGRE	Série Normal	07
5	Esgoto	Joelho 90° 75mm, Esgoto Série Normal - TIGRE	Série Normal	08
8	Esgoto	Joelho 90° 100mm, Esgoto Série Normal - TIGRE	Série Normal	09
7	Esgoto	Junção Simples 40 x 40mm, Esgoto Série Normal - TIGRE	Série Normal	10
2	Esgoto	Junção Simples 50 x 50mm, Esgoto Série Normal - TIGRE	Série Normal	11
6	Esgoto	Junção Simples 100 x 50mm, Esgoto Série Normal - TIGRE	Série Normal	12
1	Esgoto	Junção Simples 100 x 75mm, Esgoto Série Normal - TIGRE	Série Normal	13
4	Esgoto	Junção Simples 100 x 100mm, Esgoto Série Normal - TIGRE	Série Normal	14
2	Esgoto	Luva de Correr 40mm, Esgoto Série Normal - TIGRE	Série Normal	15
48	Esgoto	Luva Simples 50mm, Esgoto Série Normal - TIGRE	Série Normal	16
8	Esgoto	Luva Simples 75mm, Esgoto Série Normal - TIGRE	Série Normal	17
26	Esgoto	Luva Simples 100mm, Esgoto Série Normal - TIGRE	Série Normal	18
9	Esgoto	Terminal de Ventilação 50mm, Esgoto Série Normal - TIGRE	Série Normal	19
4	Esgoto	Tê 40 x 40mm, Esgoto Série Normal - TIGRE	Série Normal	20
7	Esgoto	Tê 50 x 50mm, Esgoto Série Normal - TIGRE	Série Normal	21
1	Esgoto	Tê 75 x 75mm, Esgoto Série Normal - TIGRE	Série Normal	22
4	Esgoto	Tê 100 x 50mm, Esgoto Série Normal - TIGRE	Série Normal	23
1	Esgoto	Tê 100 x 100mm, Esgoto Série Normal - TIGRE	Série Normal	24

Conexões para Água Fria			
Quantidade	Descrição	Linha	Código
2	Bucha de Redução Soldável Curta 32x25mm, PVC Marrom, Água Fria - TIGRE	Soldável	25
2	Bucha de Redução Soldável Curta 40x32mm, PVC Marrom, Água Fria - TIGRE	Soldável	26
2	Bucha de Redução Soldável Curta 60x50mm, PVC Marrom, Água Fria - TIGRE	Soldável	27
2	Bucha de Redução Soldável Curta 250x40mm, PVC Marrom, Água Fria - TIGRE	Soldável	28
2	Bucha de Redução Soldável Longa 40x25mm, PVC Marrom, Água Fria - TIGRE	Soldável	29
5	Bucha de Redução Soldável Longa 50x25mm, PVC Marrom, Água Fria - TIGRE	Soldável	30
6	Curva 90° Soldável 25mm, PVC Marrom, Água Fria - TIGRE	Soldável	31
2	Joelho 45° Soldável 20mm, PVC Marrom, Água Fria - TIGRE	Soldável	32
3	Joelho 45° Soldável 25mm, PVC Marrom, Água Fria - TIGRE	Soldável	33
4	Joelho 45° Soldável 32mm, PVC Marrom, Água Fria - TIGRE	Soldável	34
49	Joelho 90° Soldável 25mm, PVC Marrom, Água Fria - TIGRE	Soldável	35
11	Joelho 90° Soldável 50mm, PVC Marrom, Água Fria - TIGRE	Soldável	36
2	Joelho 90° Soldável com Bucha de Latão 20 x 1/2", PVC Marrom, Água Fria - TIGRE	Soldável	37
33	Joelho 90° Soldável com Bucha de Latão 25 x 3/4", PVC Marrom, Água Fria - TIGRE	Soldável	38
1	Joelho 90° Soldável com Bucha de Latão 32 x 3/4", PVC Marrom, Água Fria - TIGRE	Soldável	39
2	Joelho de Redução 90° Soldável 25x20mm, PVC Marrom, Água Fria - TIGRE	Soldável	40
13	Luva Soldável e com Bucha de Latão 25 x 3/4", PVC Marrom, Água Fria - TIGRE	Soldável	41
6	Tê de Redução Soldável 32x25mm, PVC Marrom, Água Fria - TIGRE	Soldável	42
16	Tê de Redução Soldável 50x25mm, PVC Marrom, Água Fria - TIGRE	Soldável	43
17	Tê Soldável 25mm, PVC Marrom, Água Fria - TIGRE	Soldável	44
1	Tê Soldável 32mm, PVC Marrom, Água Fria - TIGRE	Soldável	45
7	Tê Soldável 50mm, PVC Marrom, Água Fria - TIGRE	Soldável	46
2	Tê Soldável com Bucha de Latão na Bolsa Central 25 x 3/4", PVC Marrom, Água Fria - TIGRE	Soldável	47

ARQUITETURA - APROVAÇÃO

ENDEREÇO:
BAIRRO 15 DE OUTUBRO - COLATINA/ES

PROPRIETÁRIOS
PREFEITURA DE COLATINA

AUTOR DO PROJETO
SECRETARIA DO ESTADO DA SAÚDE

RESPONSÁVEL TÉCNICO
CARLOS HENRIQUE ROSSIN

LOGOTIPO DO AUTOR

DESCRIÇÃO DOS PAVIMENTOS

CONTEÚDO
PROJETO HIDRÁULICO

ÁREA DO TERRENO ORIGINAL

ÁREA TOTAL DA CONSTRUÇÃO

ÍNDICE CONTROLE DE CAPTAÇÃO DE ÁGUA PLUVIAL

ÍNDICE PAISAGÍSTICO

ARQUIVO


5.01

DATA

DESENHO


<Edite a família>

Autor

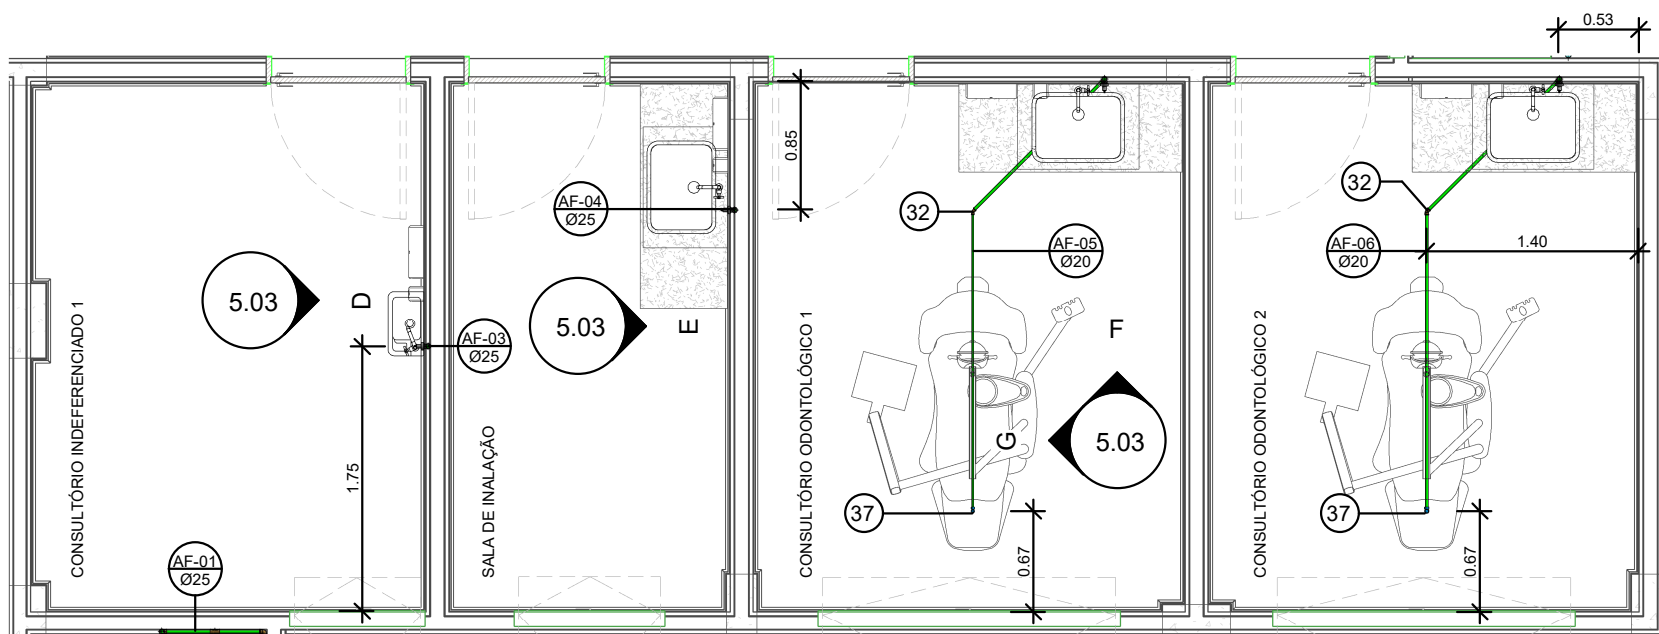


1 PLANTA BAIXA - CONSLTÓRIOS DIREITA

ESCALA: 1 : 50

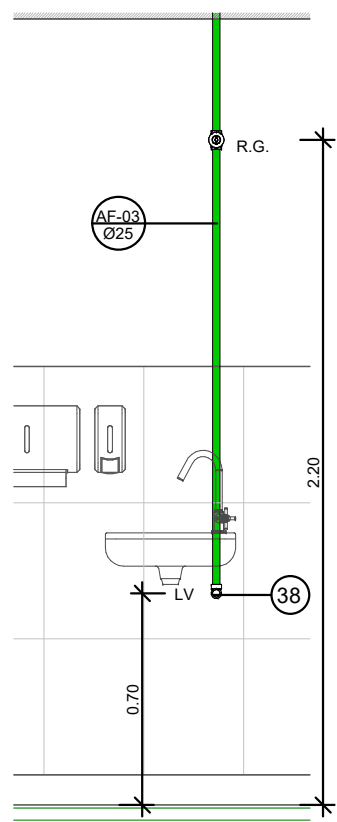


2 VISTA D

ESCALA: 1 : 25

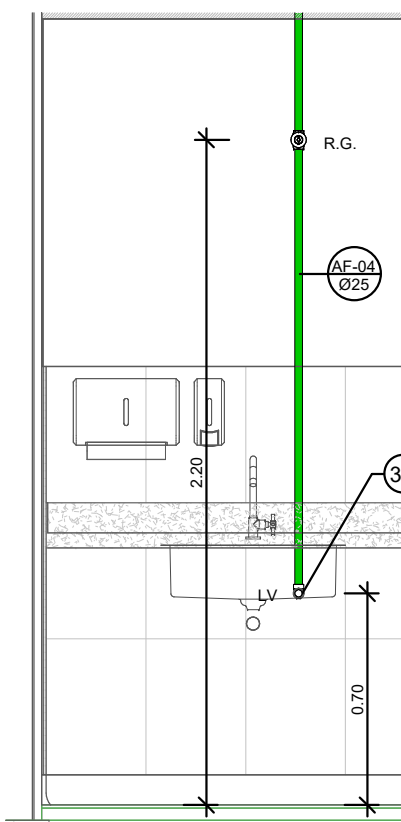


3 VISTA E

ESCALA: 1 : 25

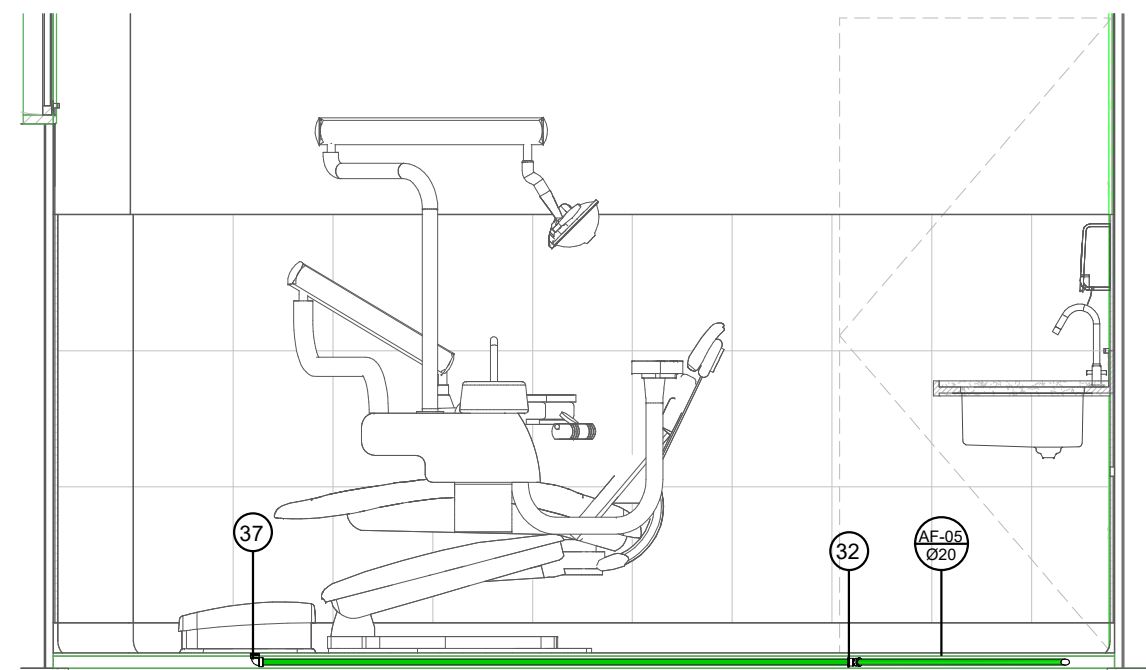


5 VISTA G

ESCALA: 1 : 25

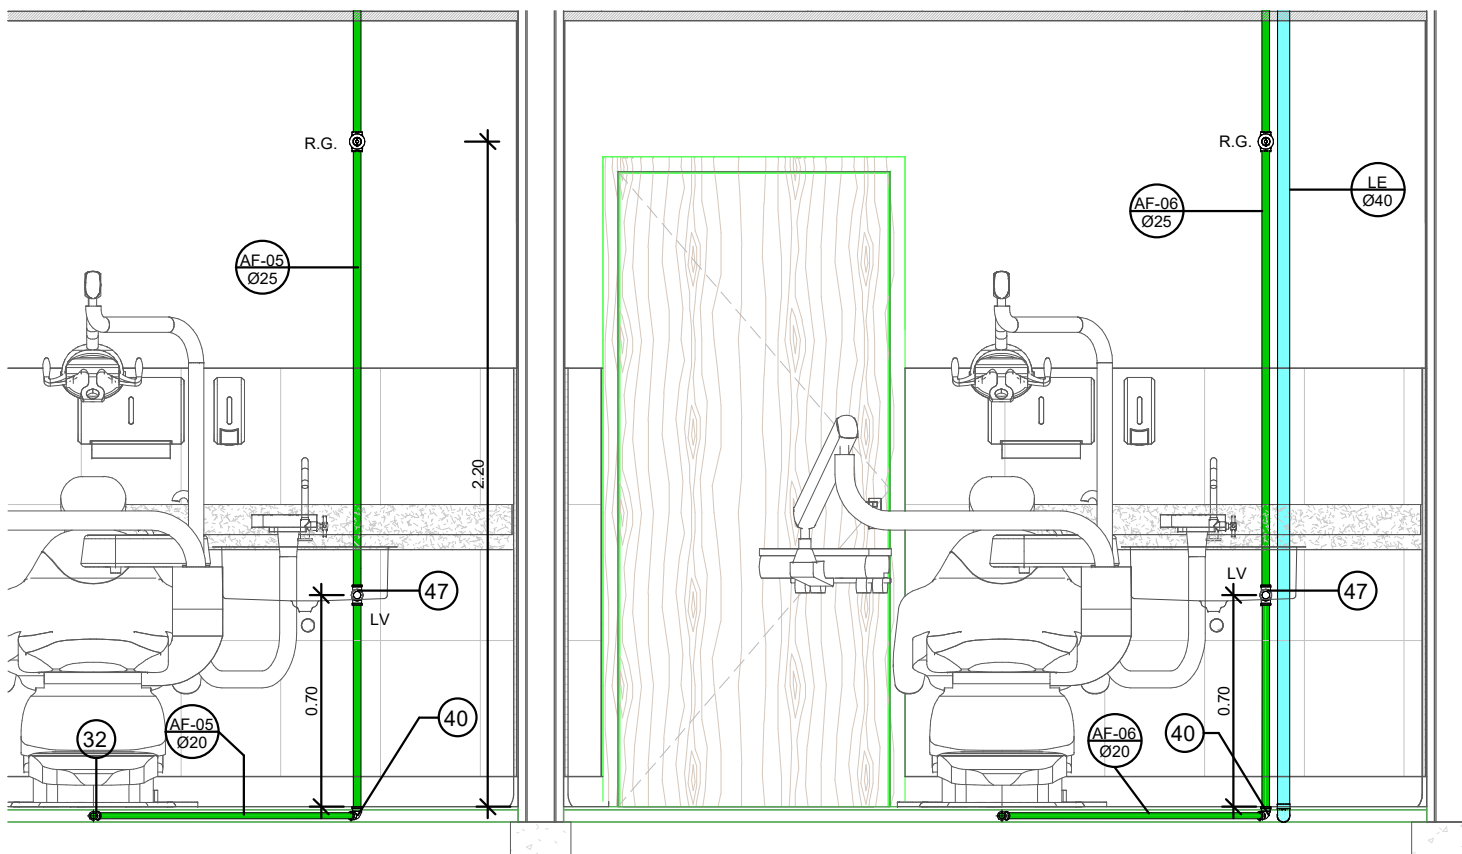


4 VISTA F

ESCALA: 1 : 25

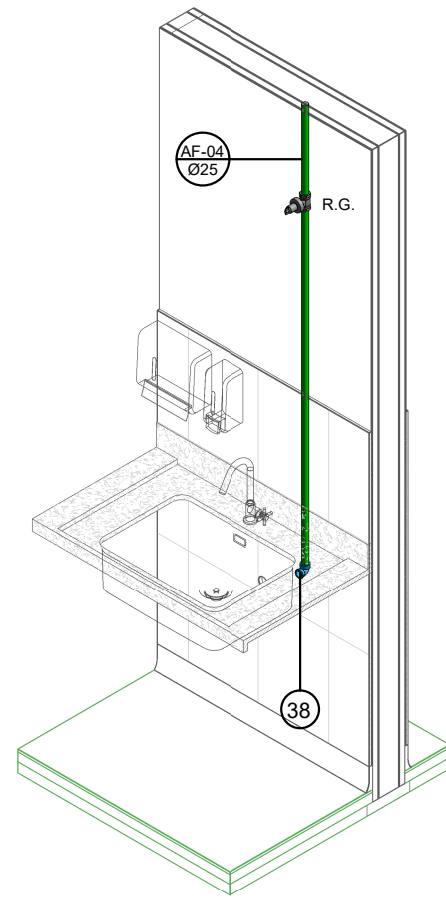


6 ISOMETRIA SALA DE INALAÇÃO

ESCALA:

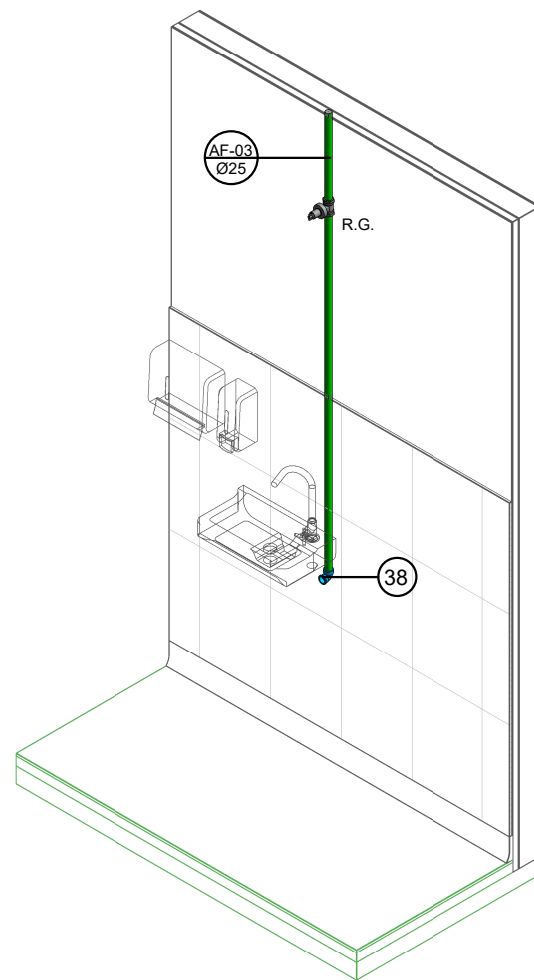


7 ISOMETRIA CONSULTÓRIO INDIFERENCIADO 1

ESCALA:

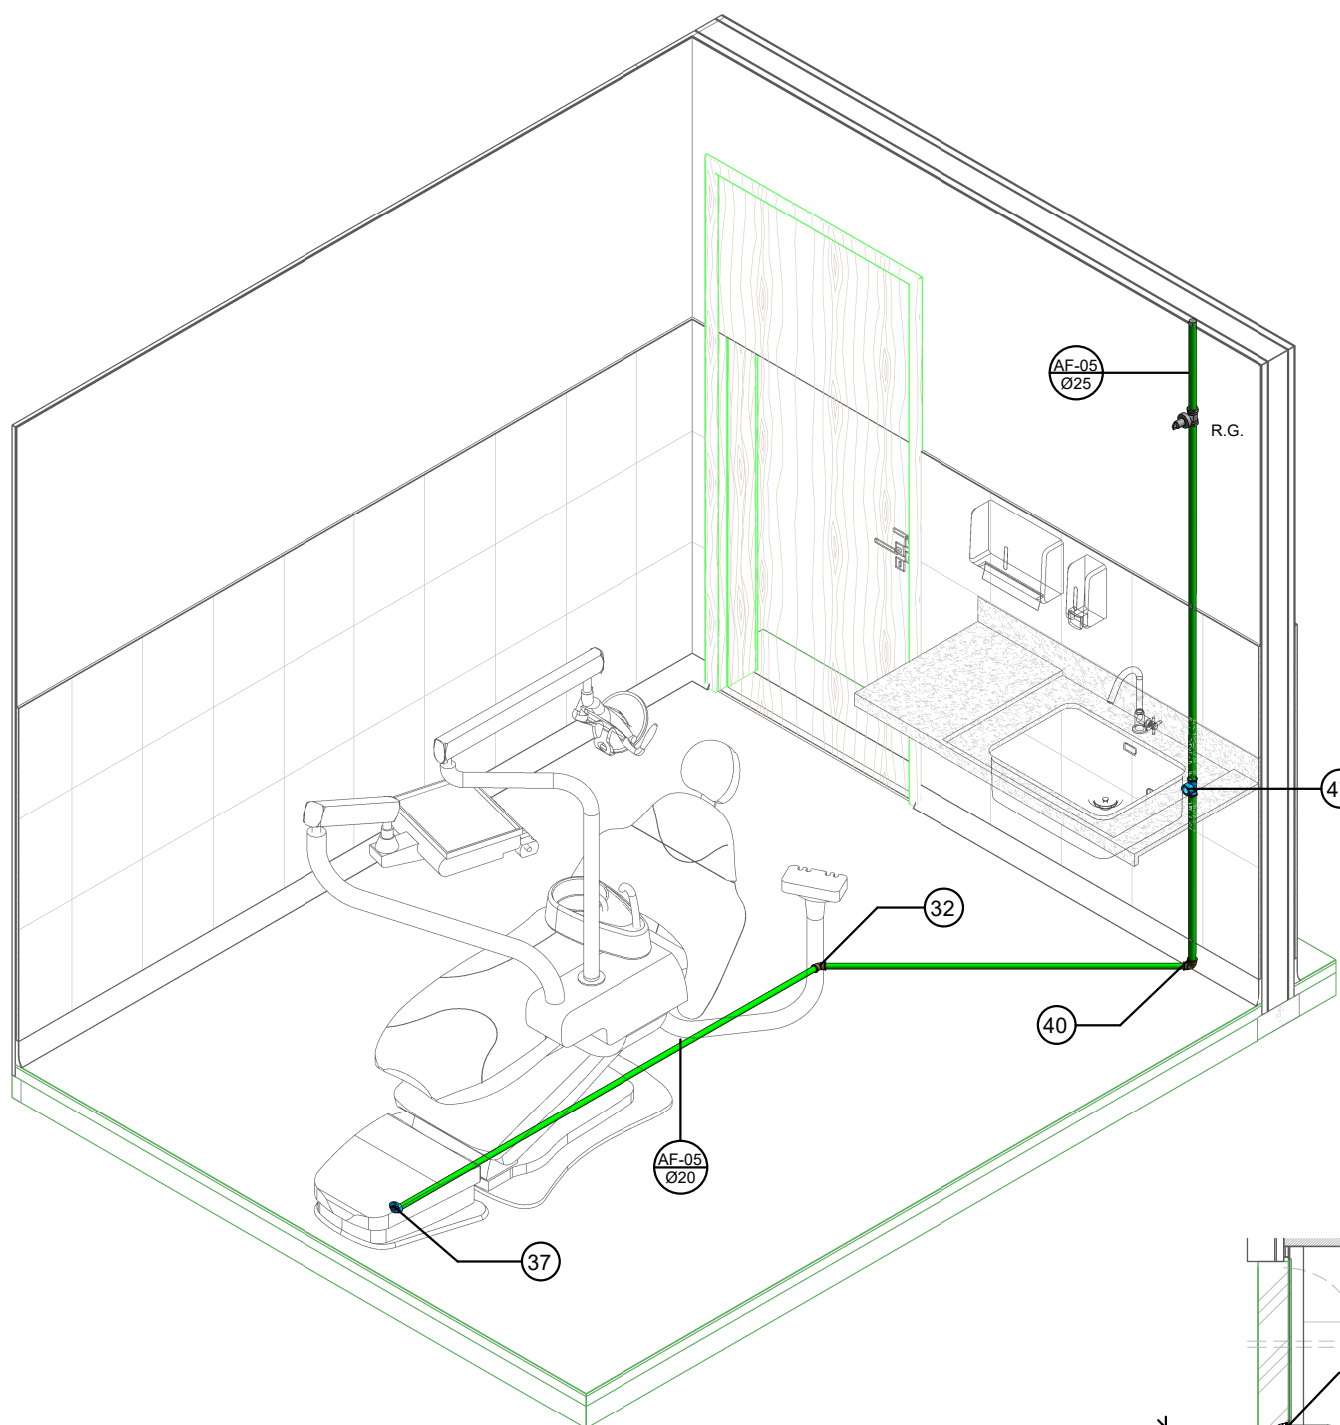


8 ISOMETRIA- CONSULTÓRIO ODONTOLÓGICO

ESCALA:

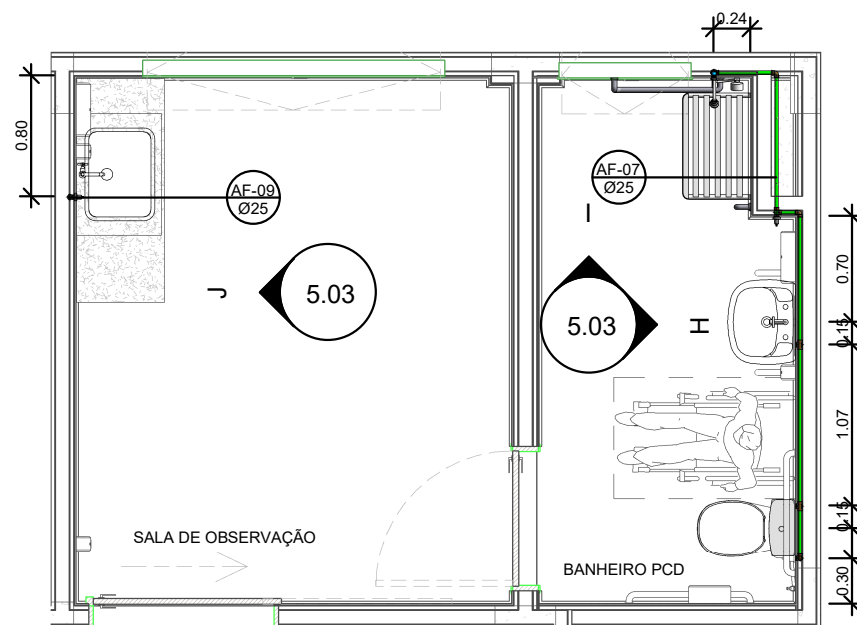


9 PLANTA BAIXA - OBSERVAÇÃO/ BANHEIRO PCD

ESCALA: 1 : 50

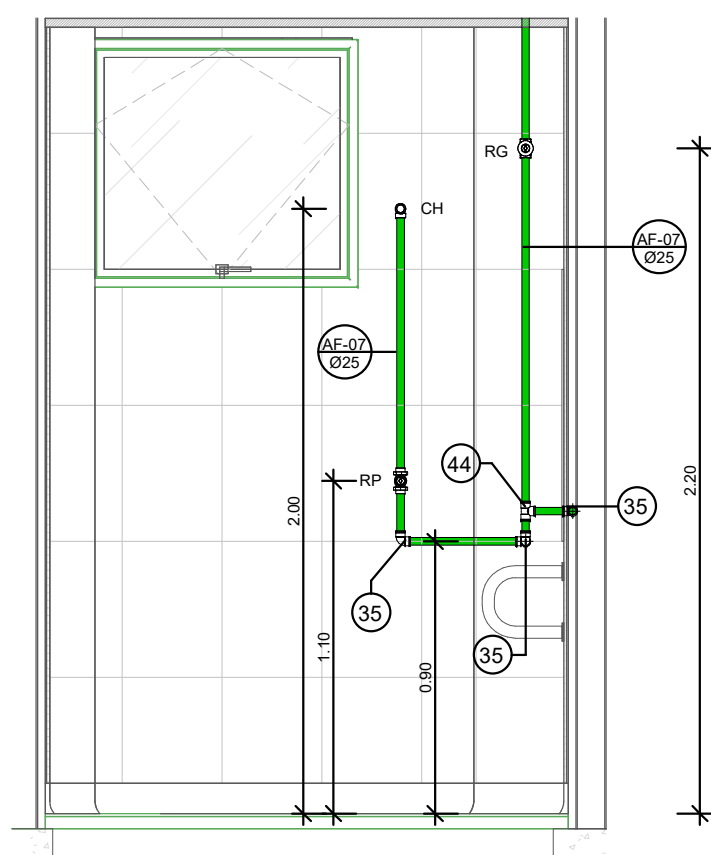


11 VISTA I

ESCALA: 1 : 25

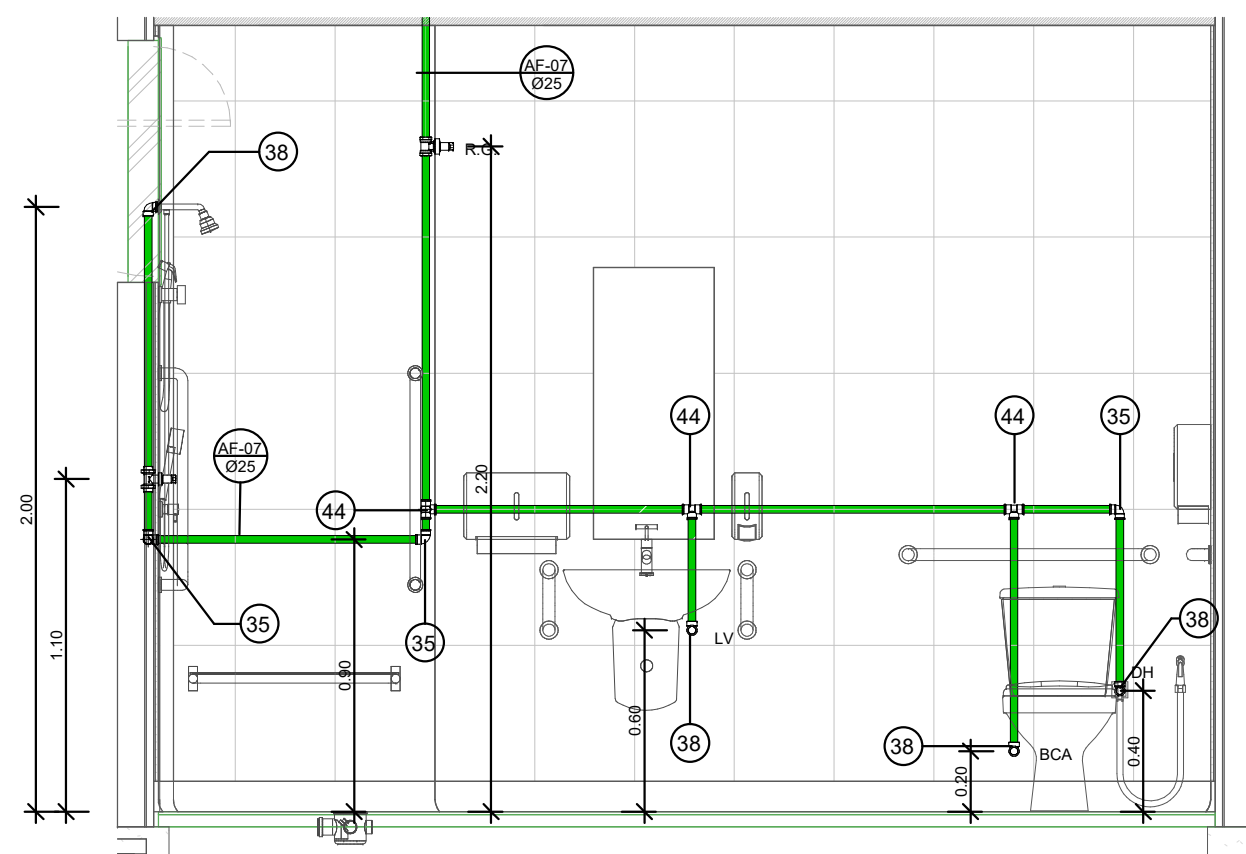


10 VISTA H

ESCALA: 1 : 25

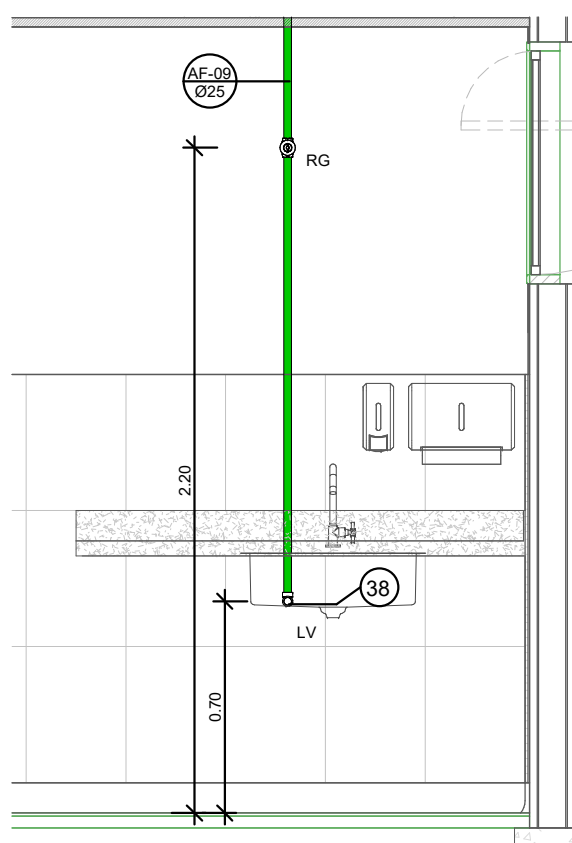


12 VISTA J

ESCALA: 1 : 25

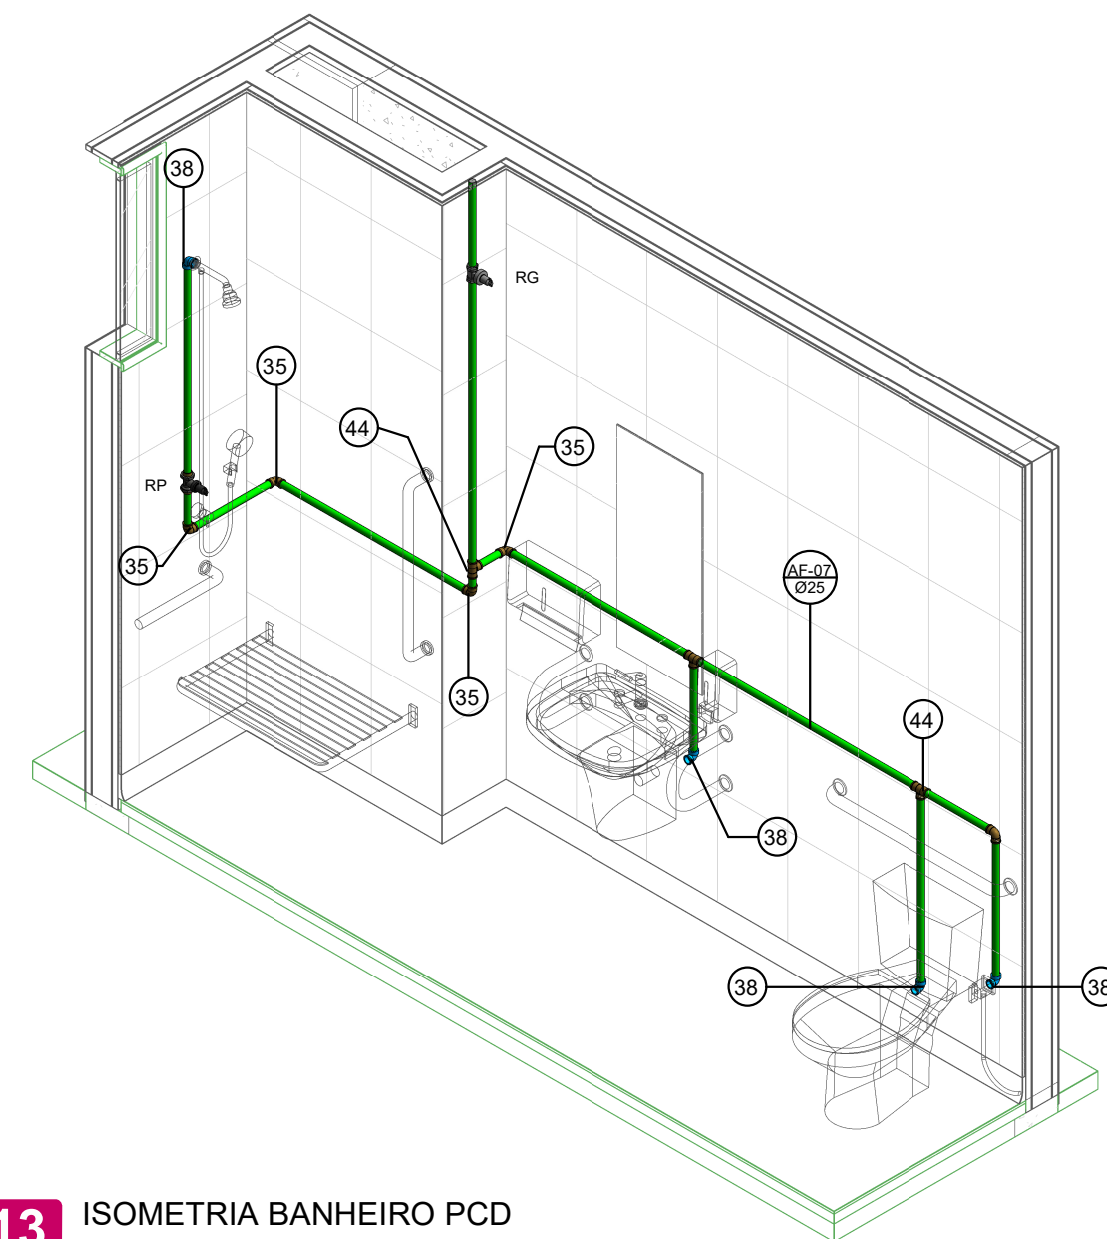

13 ISOMETRIA BANHEIRO PCD

ESCALA:

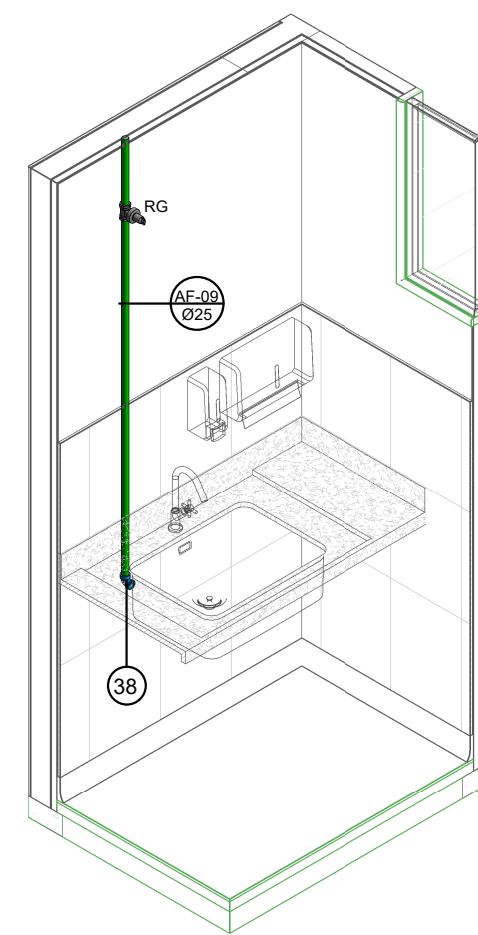

14 ISOMETRIA SALA DE OBSERVAÇÃO

ESCALA:

Conexões para Água Fria			
Quantidade	Descrição	Linha	Código
2	Bucha de Redução Soldável Curta 32x25mm, PVC Marrom, Água Fria - TIGRE	Soldável	25
2	Bucha de Redução Soldável Curta 40x32mm, PVC Marrom, Água Fria - TIGRE	Soldável	26
2	Bucha de Redução Soldável Curta 60x50mm, PVC Marrom, Água Fria - TIGRE	Soldável	27
2	Bucha de Redução Soldável Curta 250x40mm, PVC Marrom, Água Fria - TIGRE	Soldável	28
2	Bucha de Redução Soldável Longa 40x25mm, PVC Marrom, Água Fria - TIGRE	Soldável	29
5	Bucha de Redução Soldável Longa 50x25mm, PVC Marrom, Água Fria - TIGRE	Soldável	30
6	Curva 90° Soldável 25mm, PVC Marrom, Água Fria - TIGRE	Soldável	31
2	Joelho 45° Soldável 20mm, PVC Marrom, Água Fria - TIGRE	Soldável	32
3	Joelho 45° Soldável 25mm, PVC Marrom, Água Fria - TIGRE	Soldável	33
4	Joelho 45° Soldável 32mm, PVC Marrom, Água Fria - TIGRE	Soldável	34
49	Joelho 90° Soldável 25mm, PVC Marrom, Água Fria - TIGRE	Soldável	35
11	Joelho 90° Soldável 50mm, PVC Marrom, Água Fria - TIGRE	Soldável	36
2	Joelho 90° Soldável com Bucha de Latão 20 x 1/2", PVC Marrom, Água Fria - TIGRE	Soldável	37
33	Joelho 90° Soldável com Bucha de Latão 25 x 3/4", PVC Marrom, Água Fria - TIGRE	Soldável	38
1	Joelho 90° Soldável com Bucha de Latão 32 x 3/4", PVC Marrom, Água Fria - TIGRE	Soldável	39
2	Joelho de Redução 90° Soldável 25x20mm, PVC Marrom, Água Fria - TIGRE	Soldável	40
13	Luva Soldável e com Bucha de Latão 25 x 3/4", PVC Marrom, Água Fria - TIGRE	Soldável	41
6	Tê de Redução Soldável 32x25mm, PVC Marrom, Água Fria - TIGRE	Soldável	42
16	Tê de Redução Soldável 50x25mm, PVC Marrom, Água Fria - TIGRE	Soldável	43
17	Tê Soldável 25mm, PVC Marrom, Água Fria - TIGRE	Soldável	44
1	Tê Soldável 32mm, PVC Marrom, Água Fria - TIGRE	Soldável	45
7	Tê Soldável 50mm, PVC Marrom, Água Fria - TIGRE	Soldável	46
2	Tê Soldável com Bucha de Latão na Bolsa Central 25 x 3/4", PVC Marrom, Água Fria - TIGRE	Soldável	47

ARQUITETURA - APROVAÇÃO

ENDEREÇO:
BAIRRO 15 DE OUTUBRO - COLATINA/ES

PROPRIETÁRIOS
PREFEITURA DE COLATINA

AUTOR DO PROJETO
SECRETARIA DO ESTADO DA SAÚDE


RESPONSÁVEL
TÉCNICO
CARLOS HENRIQUE ROSSIN

LOGOTIPO DO AUTOR



PREFEITURA DE
Colatina
OBRAS

DESCRIÇÃO DOS PAVIMENTOS


CONTEÚDO PROJETO HIDRÁULICO	ÁREA DO TERRENO ORIGINAL	FOLHA
	ÁREA TOTAL DA CONSTRUÇÃO	5.03
	ÍNDICE CONTROLE DE CAPTAÇÃO DE ÁGUA PLUVIAL	
	ÍNDICE PAISAGÍSTICO	DATA
ARQUIVO	DESENHO	Autor
<Edite a família>		

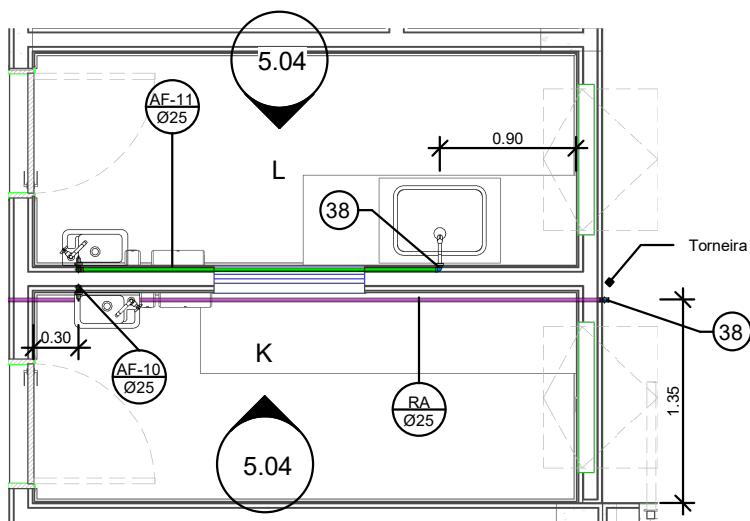


1 PLANTA BAIXA - EXPURGO E ESTERILIZAÇÃO
ESCALA: 1 : 50

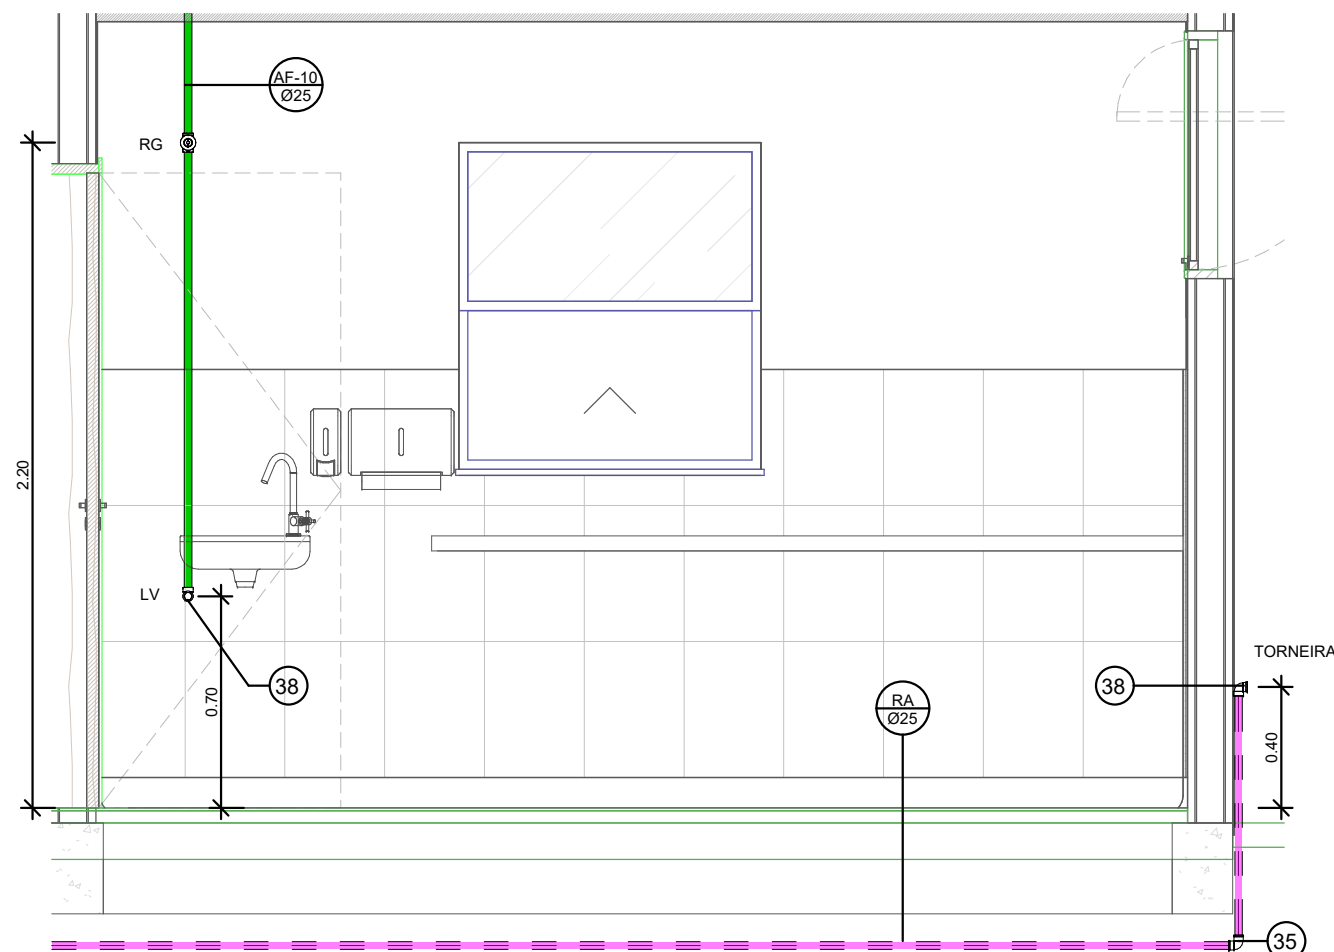


2 VISTA K
ESCALA: 1 : 25

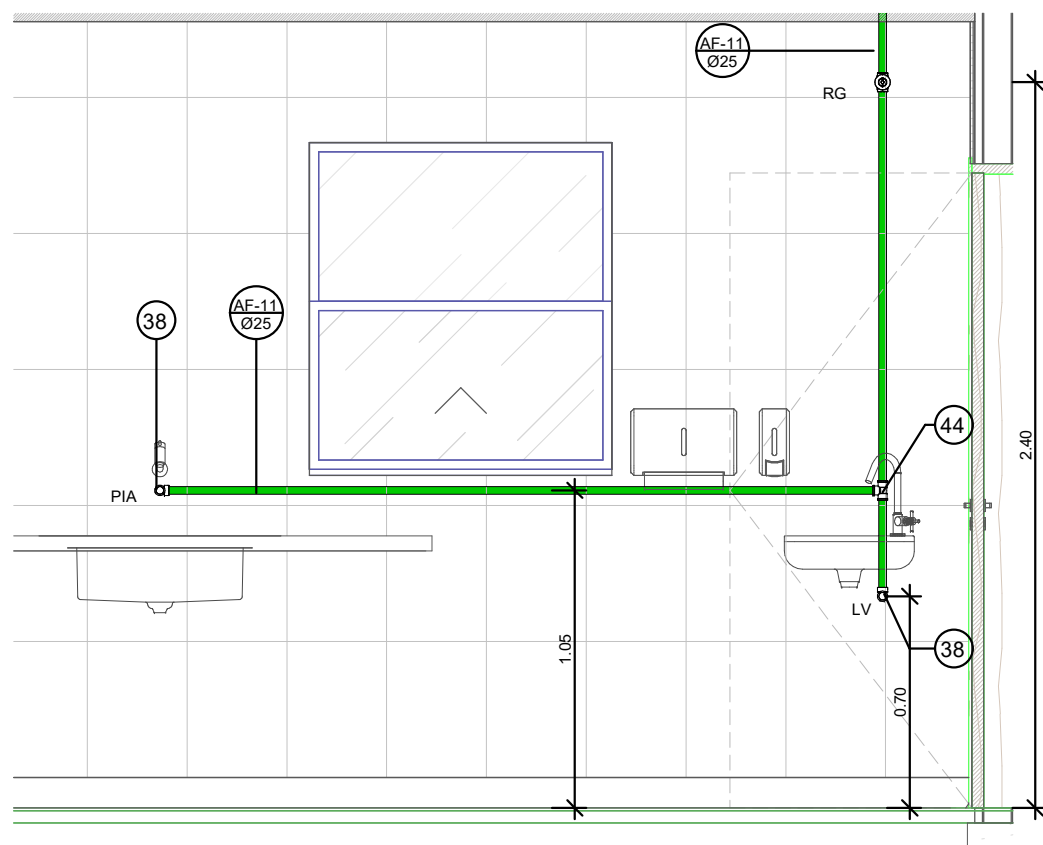


3 VISTA L
ESCALA: 1 : 25

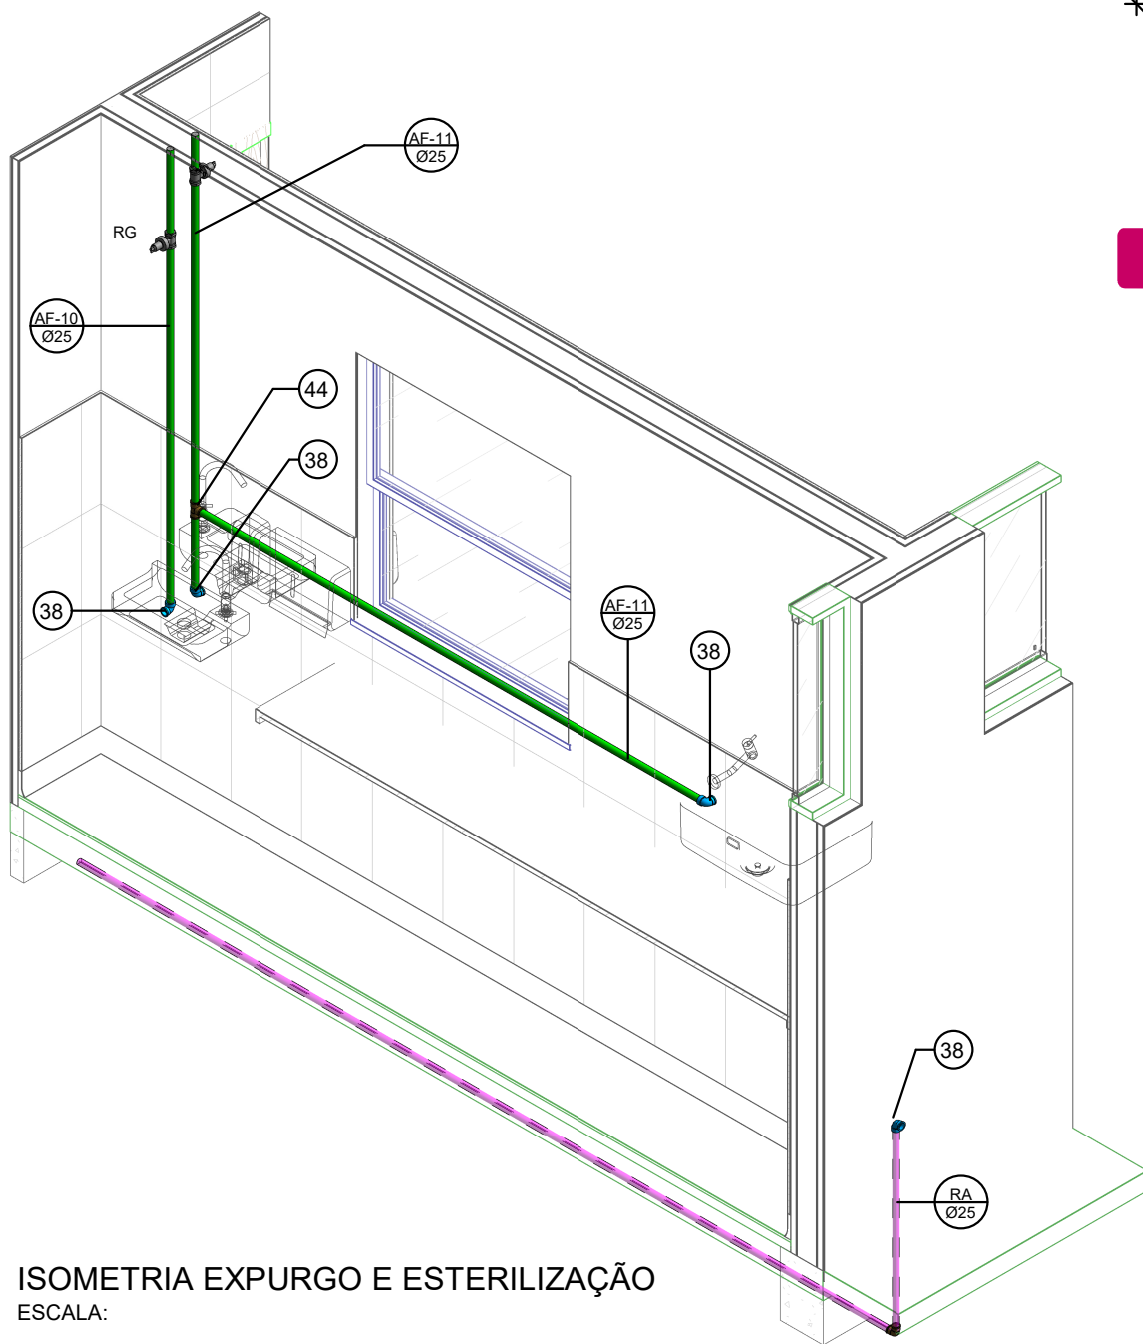


4 ISOMETRIA EXPURGO E ESTERILIZAÇÃO
ESCALA:

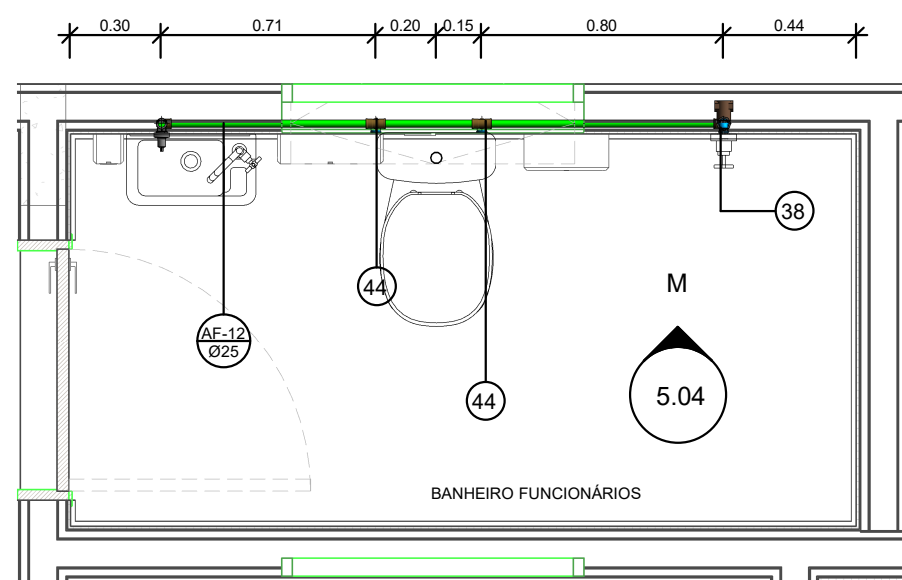


5 PLANTA BAIXA - BANHEIRO FUNCIONÁRIOS
ESCALA: 1 : 25

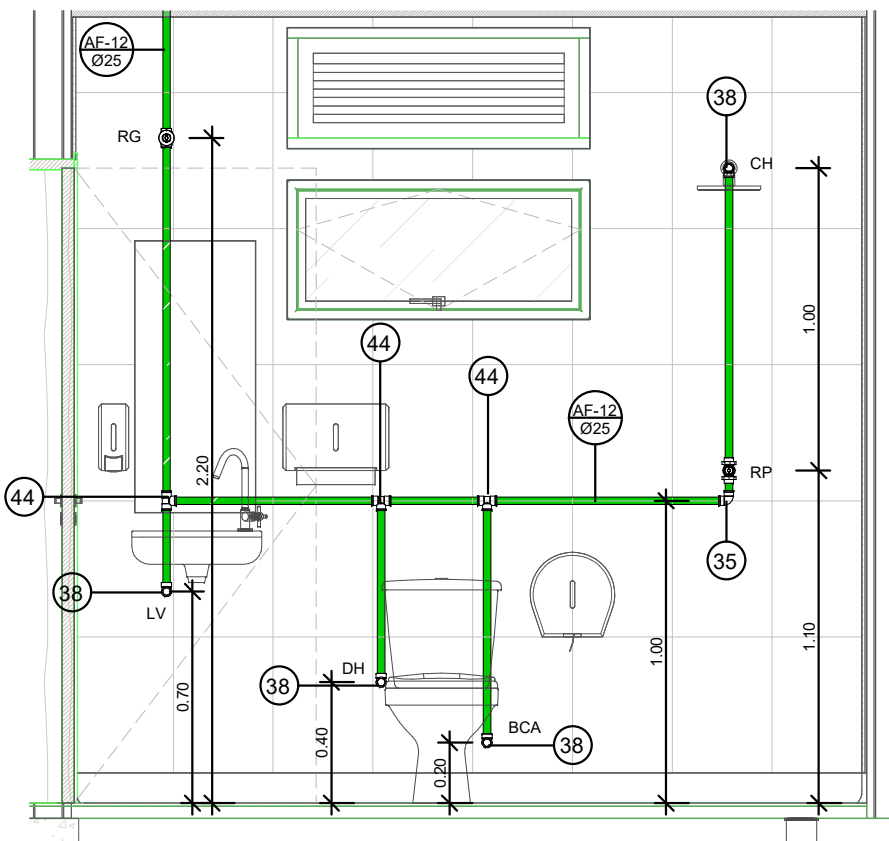


6 VISTA M
ESCALA: 1 : 25

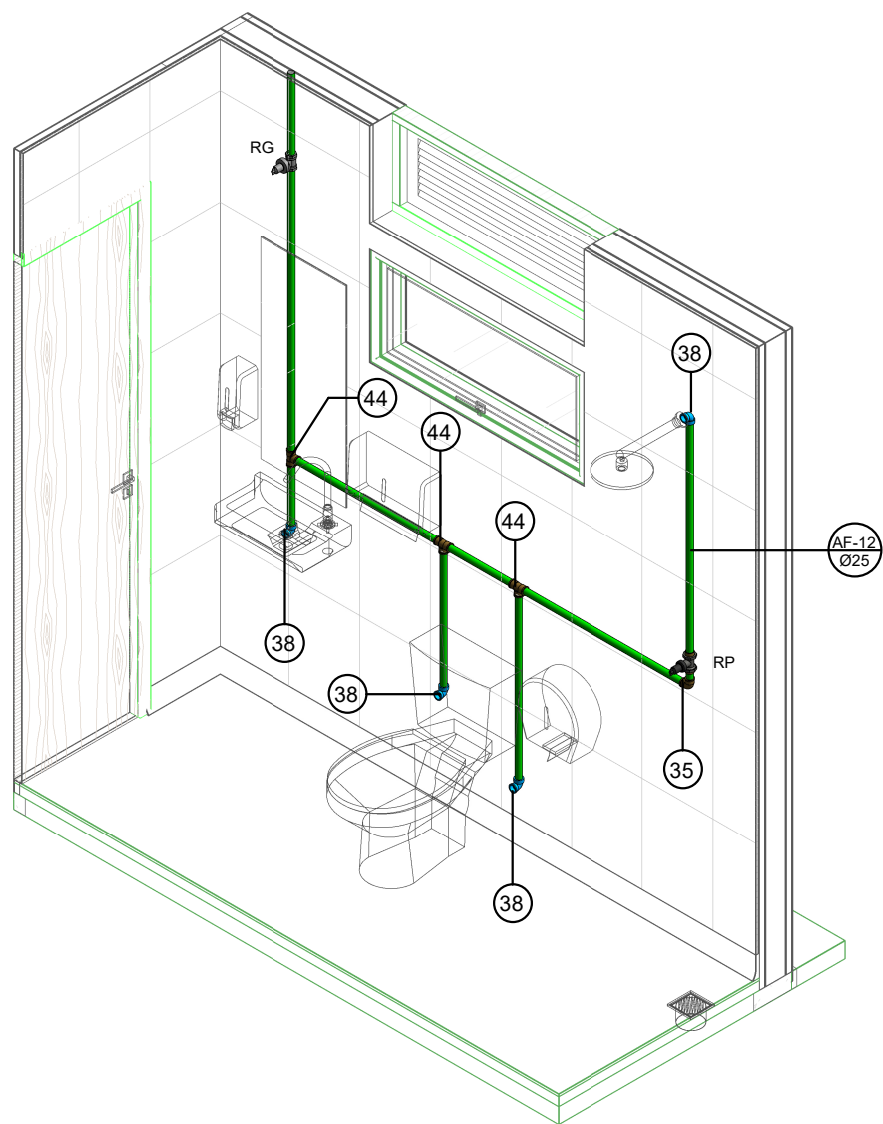


7 ISOMETRIA BANHEIRO FUNCIONÁRIOS
ESCALA:

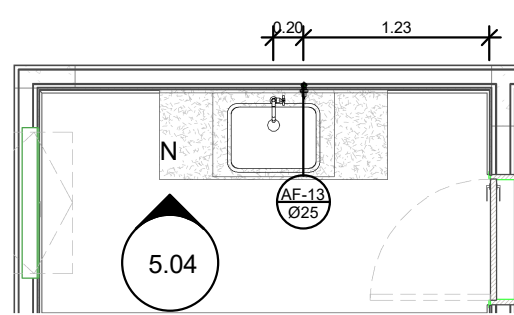


8 PLANTA BAIXA - COPA
ESCALA: 1 : 50

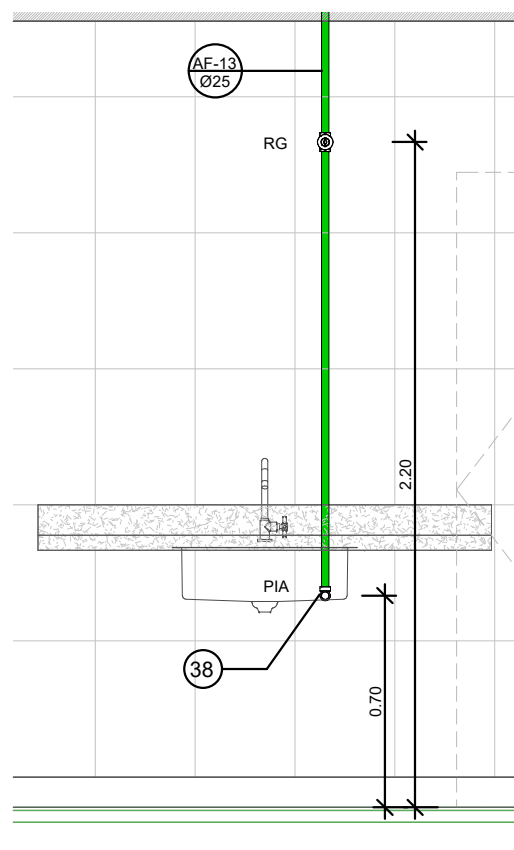


9 VISTA N
ESCALA: 1 : 25

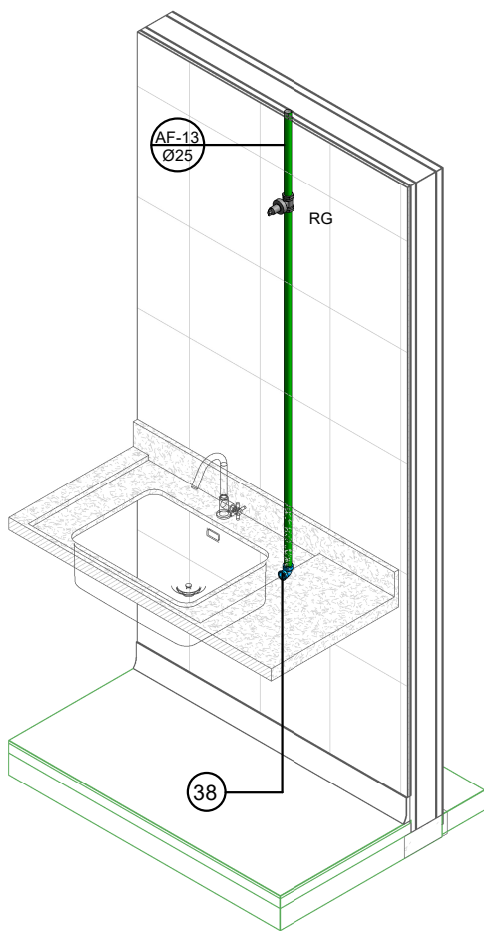


10 ISOMETRIA COPA
ESCALA:

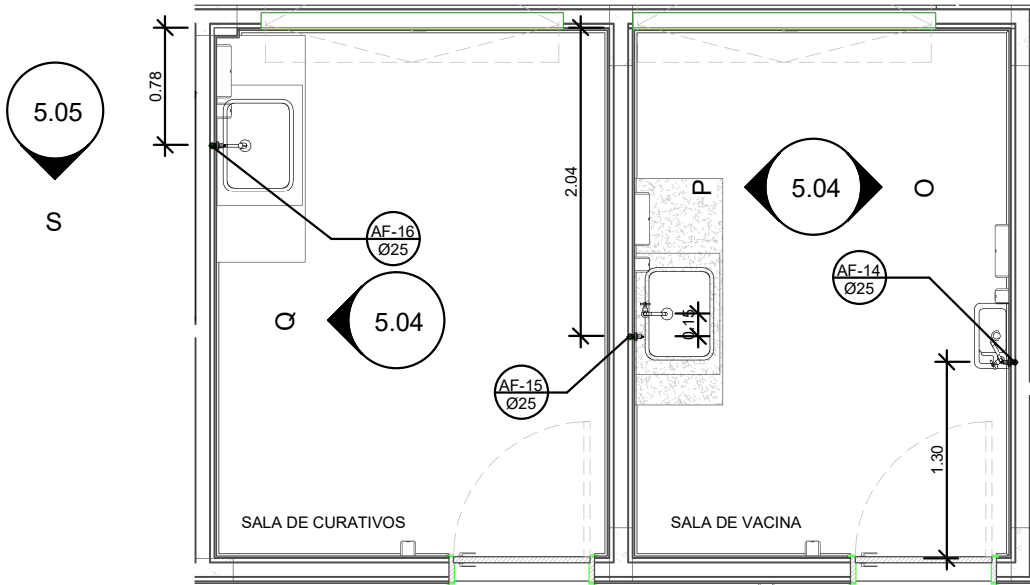


11 PLANTA BAIXA - VACINA E CURATIVO
ESCALA: 1 : 50

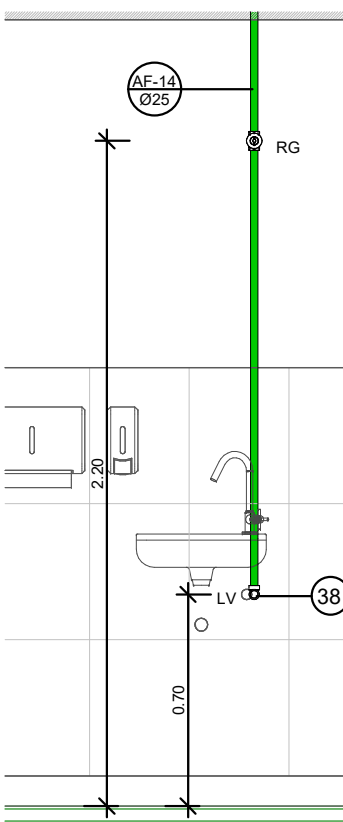


12 O
ESCALA: 1 : 25

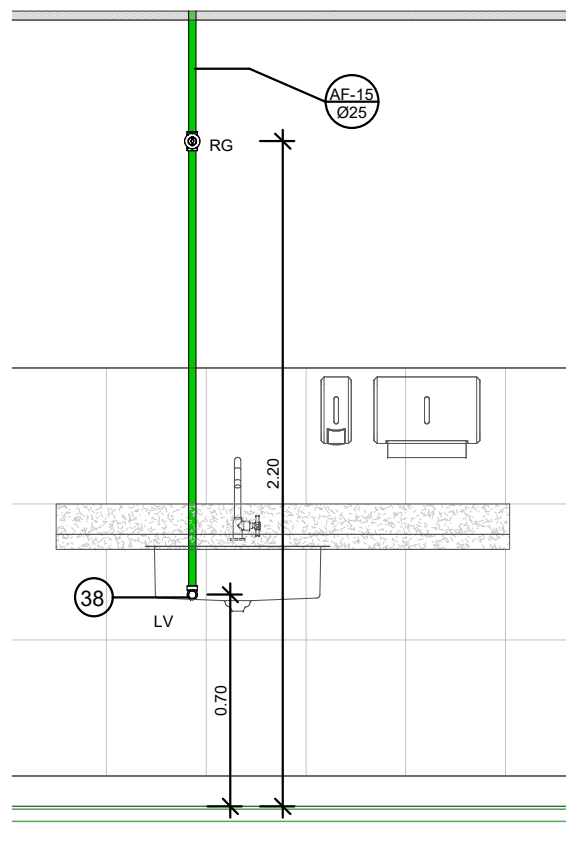


13 P
ESCALA: 1 : 25

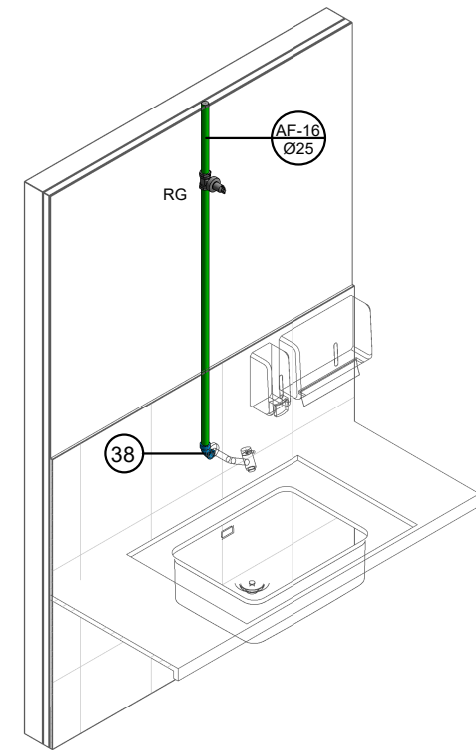

15 ISOMETRIA SALA DE CURATIVO
ESCALA:

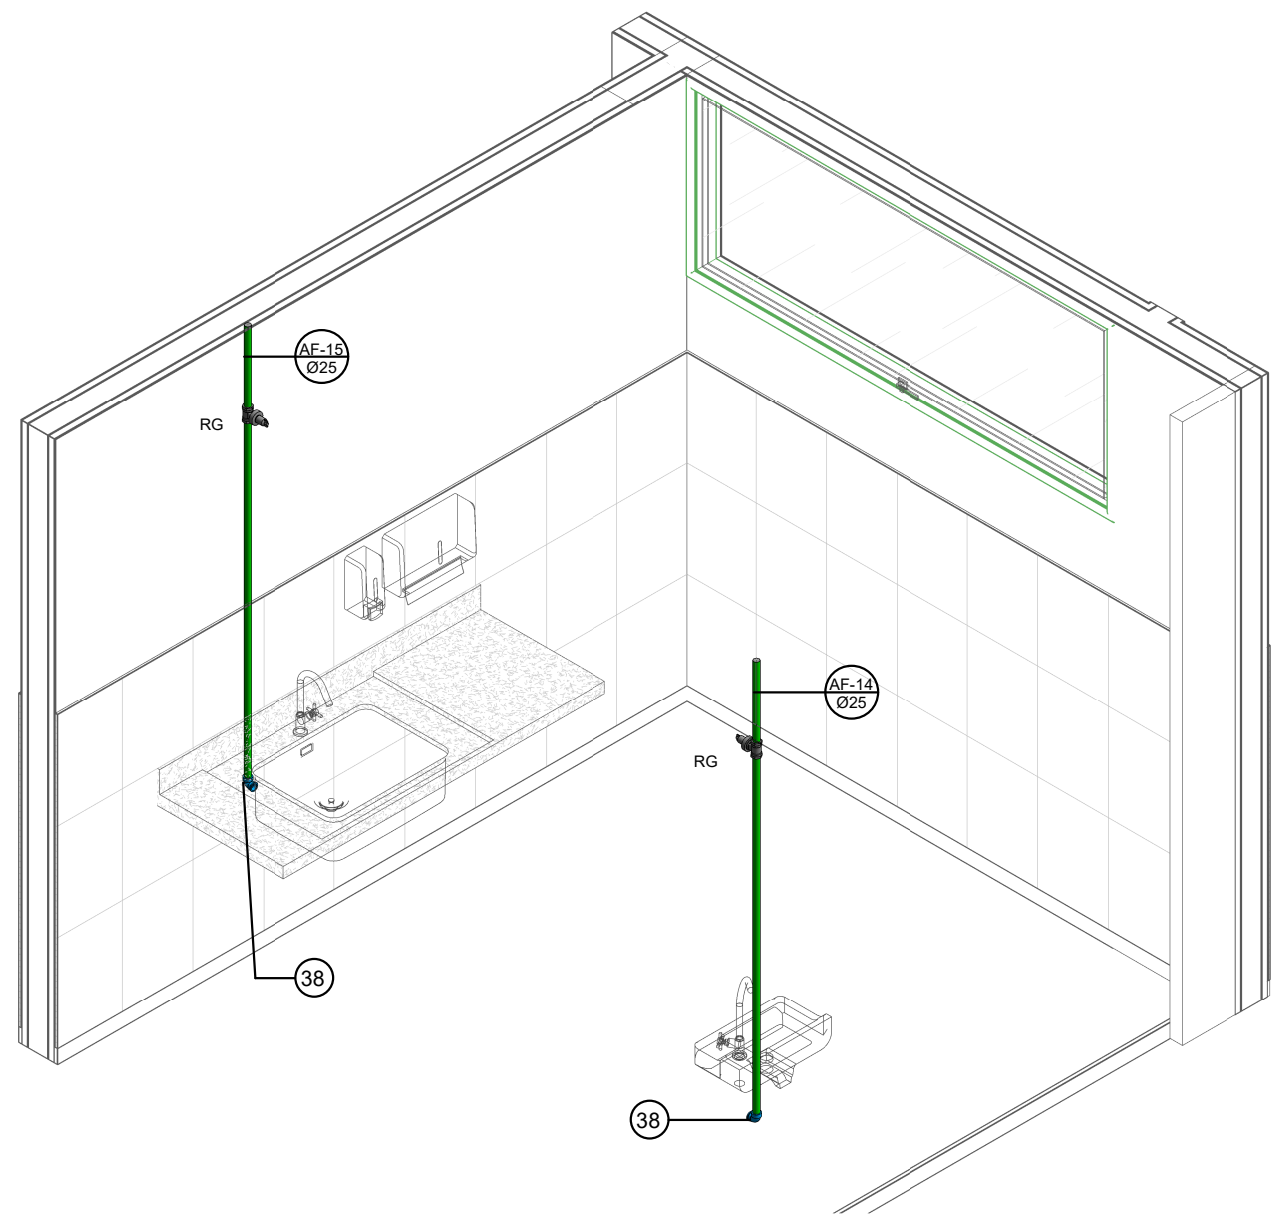

16 ISOMETRIA SALA DE VACINA
ESCALA:

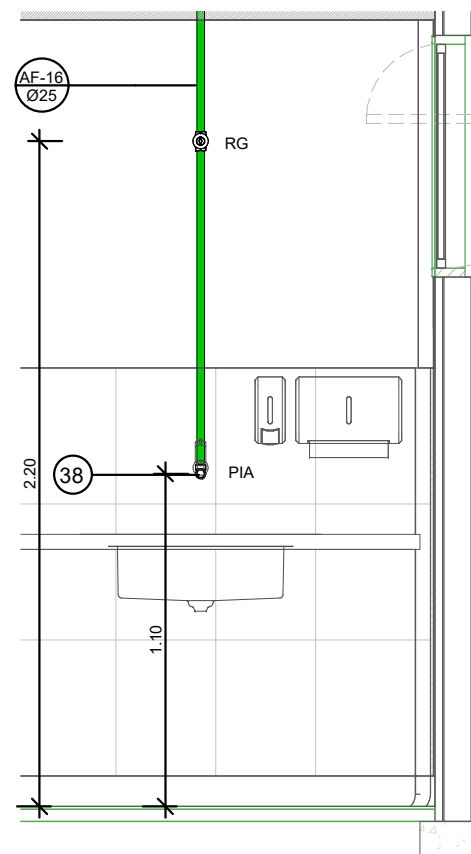

14 Q
ESCALA: 1 : 25

Conexões para Água Fria			
Quantidade	Descrição	Linha	Código
2	Bucha de Redução Soldável Curta 32x25mm, PVC Marrom, Água Fria - TIGRE	Soldável	25
2	Bucha de Redução Soldável Curta 40x32mm, PVC Marrom, Água Fria - TIGRE	Soldável	26
2	Bucha de Redução Soldável Curta 60x50mm, PVC Marrom, Água Fria - TIGRE	Soldável	27
2	Bucha de Redução Soldável Curta 250x40mm, PVC Marrom, Água Fria - TIGRE	Soldável	28
2	Bucha de Redução Soldável Longa 40x25mm, PVC Marrom, Água Fria - TIGRE	Soldável	29
5	Bucha de Redução Soldável Longa 50x25mm, PVC Marrom, Água Fria - TIGRE	Soldável	30
6	Curva 90° Soldável 25mm, PVC Marrom, Água Fria - TIGRE	Soldável	31
2	Joelho 45° Soldável 20mm, PVC Marrom, Água Fria - TIGRE	Soldável	32
3	Joelho 45° Soldável 25mm, PVC Marrom, Água Fria - TIGRE	Soldável	33
4	Joelho 45° Soldável 32mm, PVC Marrom, Água Fria - TIGRE	Soldável	34
49	Joelho 90° Soldável 25mm, PVC Marrom, Água Fria - TIGRE	Soldável	35
11	Joelho 90° Soldável 50mm, PVC Marrom, Água Fria - TIGRE	Soldável	36
2	Joelho 90° Soldável com Bucha de Latão 20 x 1/2", PVC Marrom, Água Fria - TIGRE	Soldável	37
33	Joelho 90° Soldável com Bucha de Latão 25 x 3/4", PVC Marrom, Água Fria - TIGRE	Soldável	38
1	Joelho 90° Soldável com Bucha de Latão 32 x 3/4", PVC Marrom, Água Fria - TIGRE	Soldável	39
2	Joelho de Redução 90° Soldável 25x20mm, PVC Marrom, Água Fria - TIGRE	Soldável	40
13	Luva Soldável e com Bucha de Latão 25 x 3/4", PVC Marrom, Água Fria - TIGRE	Soldável	41
6	Tê de Redução Soldável 32x25mm, PVC Marrom, Água Fria - TIGRE	Soldável	42
16	Tê de Redução Soldável 50x25mm, PVC Marrom, Água Fria - TIGRE	Soldável	43
17	Tê Soldável 25mm, PVC Marrom, Água Fria - TIGRE	Soldável	44
1	Tê Soldável 32mm, PVC Marrom, Água Fria - TIGRE	Soldável	45
7	Tê Soldável 50mm, PVC Marrom, Água Fria - TIGRE	Soldável	46
2	Tê Soldável com Bucha de Latão na Bolsa Central 25 x 3/4", PVC Marrom, Água Fria - TIGRE	Soldável	47

ARQUITETURA - APROVAÇÃO

ENDEREÇO:
BAIRRO 15 DE OUTUBRO - COLATINA/ES

PROPRIETÁRIOS
PREFEITURA DE COLATINA

AUTOR DO PROJETO
SECRETARIA DO ESTADO DA SAÚDE

RESPONSÁVEL
TÉCNICO
CARLOS HENRIQUE ROSSIN


LOGOTIPO DO AUTOR



OBRAS

DESCRIÇÃO DOS PAVIMENTOS

CONTEÚDO PROJETO HIDRAULICO	ÁREA DO TERRENO ORIGINAL ÁREA TOTAL DA CONSTRUÇÃO ÍNDICE CONTROLE DE CAPTAÇÃO DE ÁGUA PLUVIAL ÍNDICE PAISAGÍSTICO ARQUIVO	FOLHA 5.04 DATA DESENHO Autor
--------------------------------	--	---

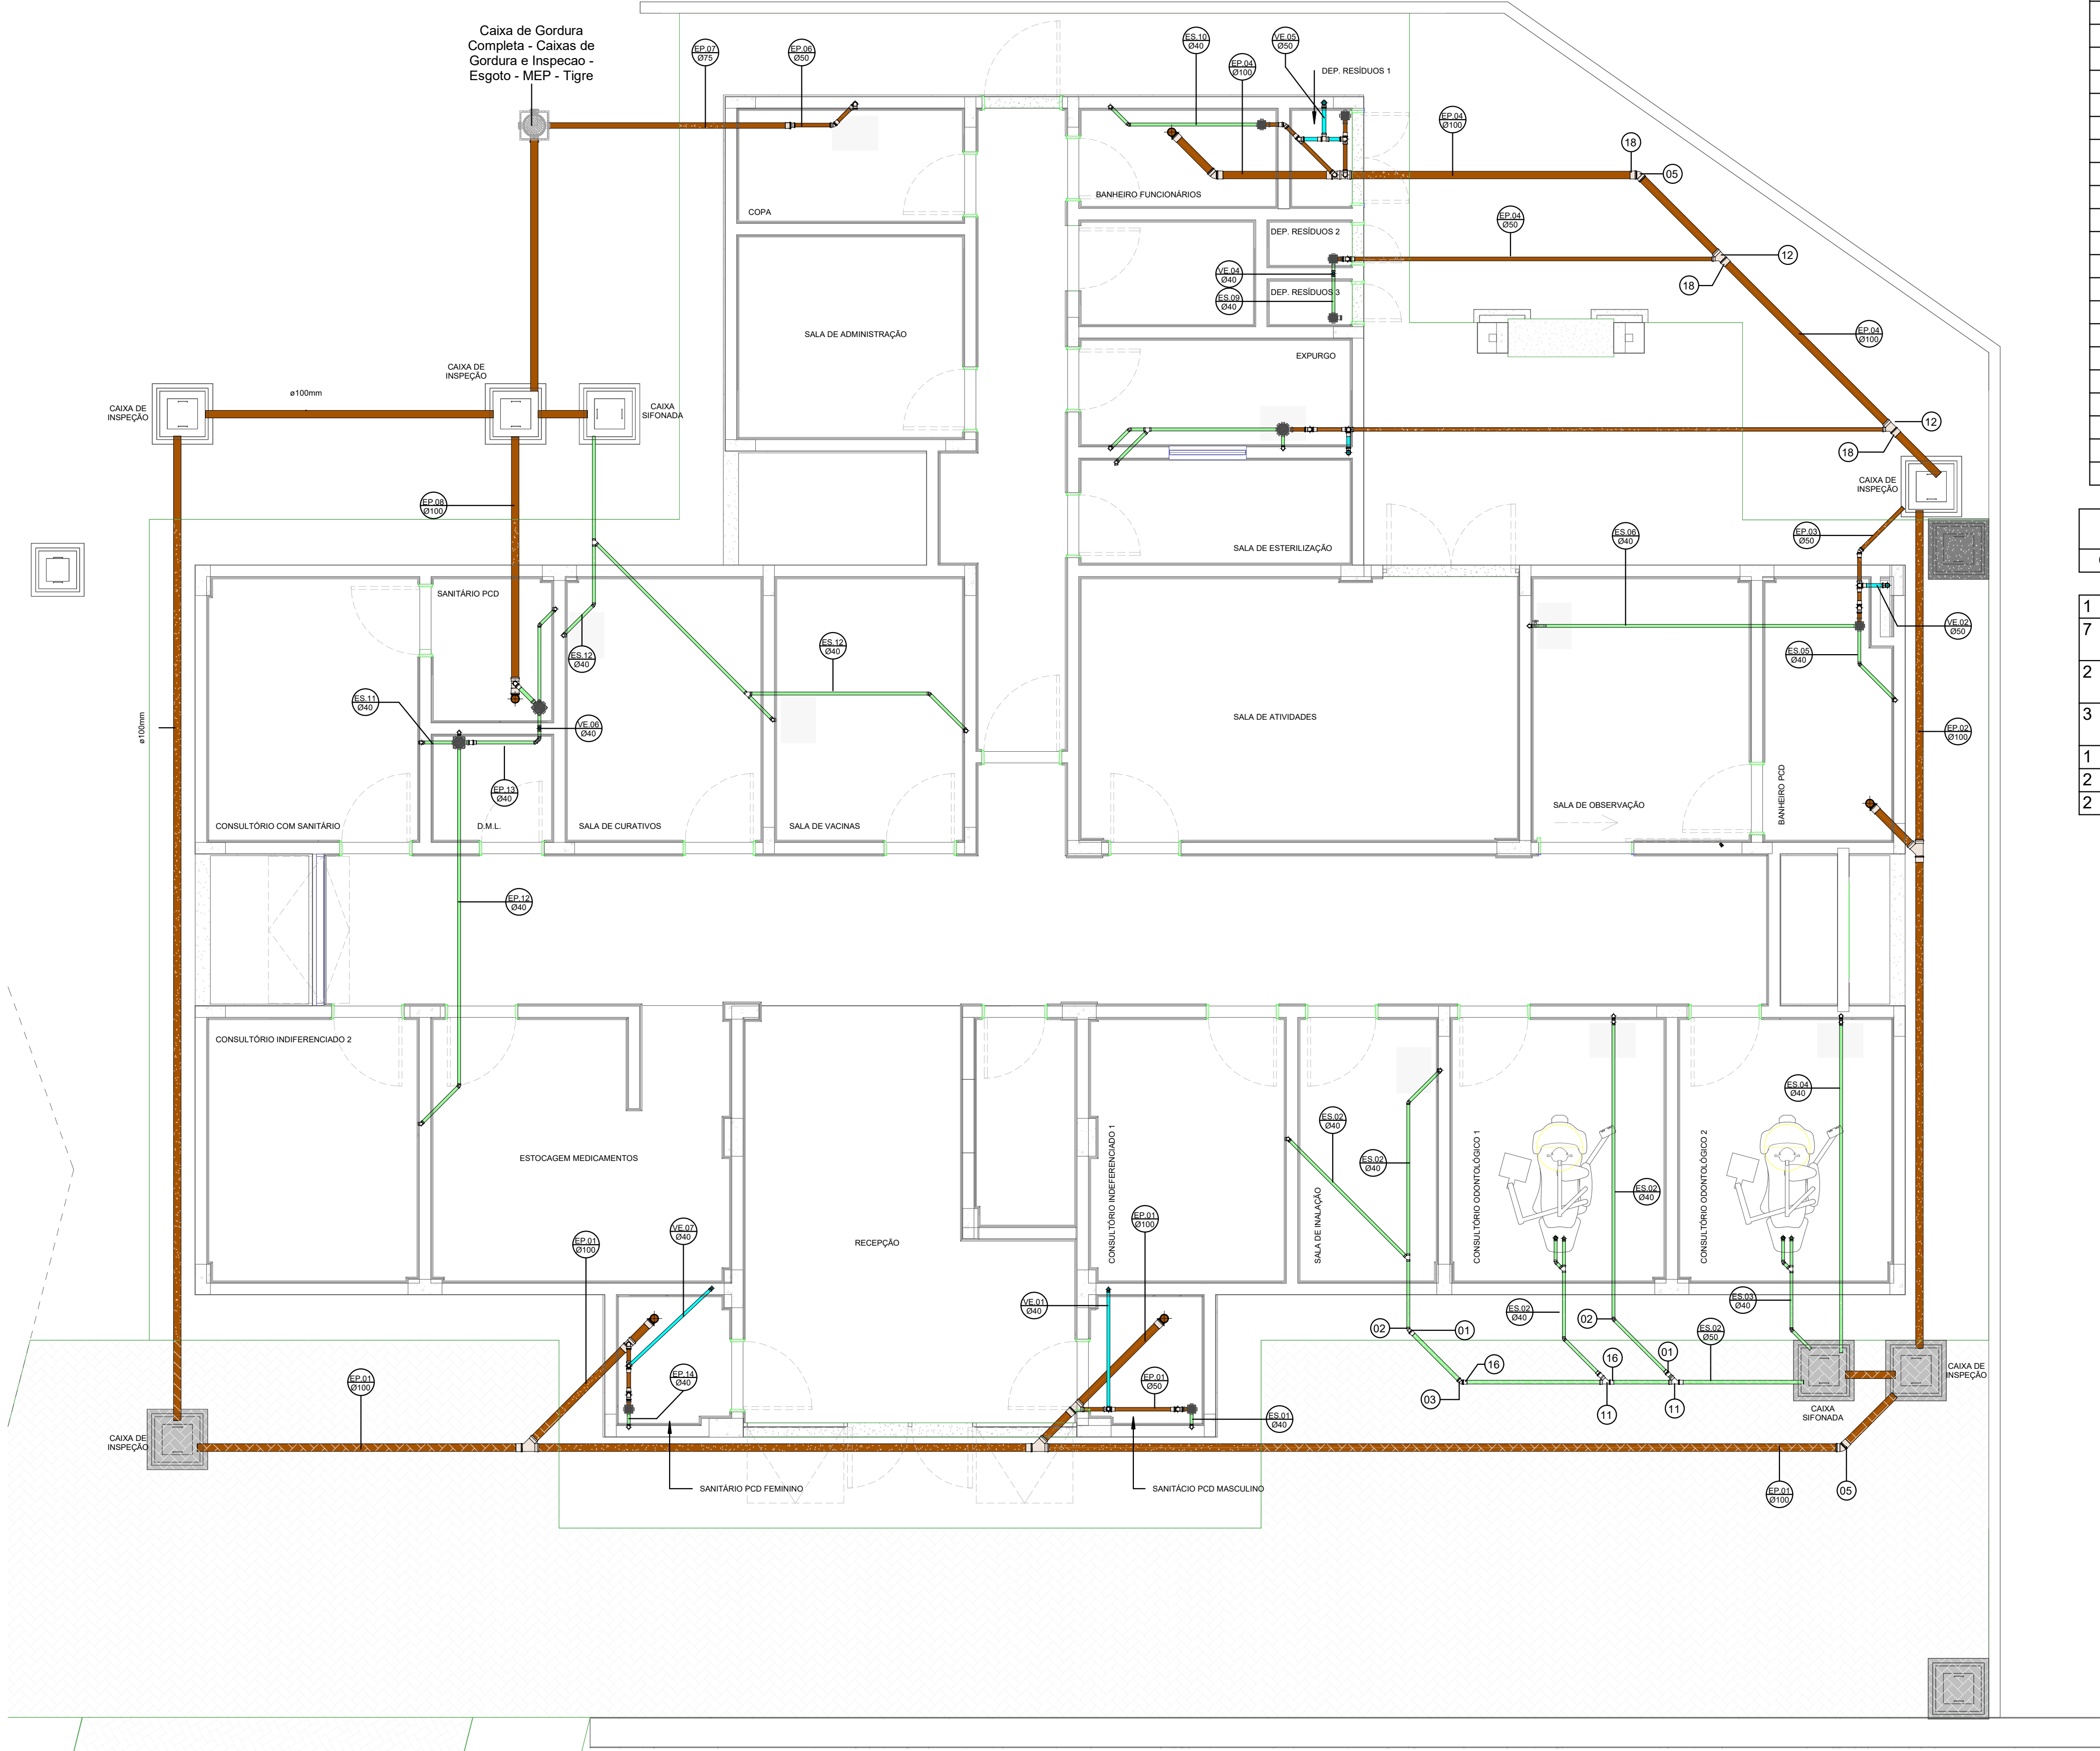

1 PLANTA BAIXA - SANITÁRIO
ESCALA: 1: 50

Conexões para Esgoto				
Quantidade	Sistema	Descrição	Linha	Código
10	Esgoto	Bucha de Redução Longa 50x40mm, Esgoto Série Normal - TIGRE	Série Normal	01
21	Esgoto	Joelho 45° 40mm, Esgoto Série Normal - TIGRE	Série Normal	02
8	Esgoto	Joelho 45° 50mm, Esgoto Série Normal - TIGRE	Série Normal	03
2	Esgoto	Joelho 45° 75mm, Esgoto Série Normal - TIGRE	Série Normal	04
5	Esgoto	Joelho 45° 100mm, Esgoto Série Normal - TIGRE	Série Normal	05
58	Esgoto	Joelho 90° 40mm, Esgoto Série Normal - TIGRE	Série Normal	06
26	Esgoto	Joelho 90° 50mm, Esgoto Série Normal - TIGRE	Série Normal	07
5	Esgoto	Joelho 90° 75mm, Esgoto Série Normal - TIGRE	Série Normal	08
8	Esgoto	Joelho 90° 100mm, Esgoto Série Normal - TIGRE	Série Normal	09
7	Esgoto	Junção Simples 40 x 40mm, Esgoto Série Normal - TIGRE	Série Normal	10
2	Esgoto	Junção Simples 50 x 50mm, Esgoto Série Normal - TIGRE	Série Normal	11
6	Esgoto	Junção Simples 100 x 50mm, Esgoto Série Normal - TIGRE	Série Normal	12
1	Esgoto	Junção Simples 100 x 75mm, Esgoto Série Normal - TIGRE	Série Normal	13
4	Esgoto	Junção Simples 100 x 100mm, Esgoto Série Normal - TIGRE	Série Normal	14
2	Esgoto	Luva de Correr 40mm, Esgoto Série Normal - TIGRE	Série Normal	15
48	Esgoto	Luva Simples 50mm, Esgoto Série Normal - TIGRE	Série Normal	16
8	Esgoto	Luva Simples 75mm, Esgoto Série Normal - TIGRE	Série Normal	17
26	Esgoto	Luva Simples 100mm, Esgoto Série Normal - TIGRE	Série Normal	18
9	Esgoto	Terminal de Ventilação 50mm, Esgoto Série Normal - TIGRE	Série Normal	19
4	Esgoto	Tê 40 x 40mm, Esgoto Série Normal - TIGRE	Série Normal	20
7	Esgoto	Tê 50 x 50mm, Esgoto Série Normal - TIGRE	Série Normal	21
1	Esgoto	Tê 75 x 75mm, Esgoto Série Normal - TIGRE	Série Normal	22
4	Esgoto	Tê 100 x 50mm, Esgoto Série Normal - TIGRE	Série Normal	23
1	Esgoto	Tê 100 x 100mm, Esgoto Série Normal - TIGRE	Série Normal	24

Caixas e Ralos		
Quantidade	Sistema	Descrição
1	Esgoto	Caixa de Gordura 100x75x50mm, Esgoto - TIGRE
7	Esgoto	Caixa Sifonada Montada c/ Grelha e Porta Grelha, quadrados brancos 100 x 100 x 50mm, Esgoto - TIGRE
2	Esgoto	Caixa Sifonada Montada c/ Grelha e Porta Grelha, quadrados brancos, (com 7 entradas) 150 x 150 x 50mm, Esgoto - TIGRE
3	Esgoto	Caixa Sifonada Montada c/ Grelha e Porta Grelha, redondos brancos, (com 7 entradas) 150 x 150 x 50mm, Esgoto - TIGRE
1	Esgoto	Prolongador com entrada DN300, Esgoto - TIGRE
2	Esgoto	Prolongamento p/ Caixa Sifonada 100 x 100mm, Esgoto - TIGRE
2	Esgoto	Prolongamento p/ Caixa Sifonada 150 x 150mm, Esgoto - TIGRE

ARQUITETURA - APROVAÇÃO

ENDEREÇO:
BAIRRO 15 DE OUTUBRO - COLATINA/ES

PROPRIETÁRIOS
7

AUTOR DO PROJETO

RESPONSÁVEL
TÉCNICO

LOGOTIPO DO AUTOR

DESCRIÇÃO DOS PAVIMENTOS

PREFEITURA DE Colatina

OBRA

ÁREA DO TERRENO ORIGINAL

ÁREA TOTAL DA CONSTRUÇÃO

ÍNDICE CONTROLE DE CAPTAÇÃO DE ÁGUA PLUVIAL

ÍNDICE PAISAGÍSTICO

ARQUIVO

 
 
 
FOLHA

6.01

DATA

DESENHO

Autor



Caixas e Ralos		
Quantidade	Sistema	Descrição
1	Esgoto	Caixa de Gordura 100x75x50mm, Esgoto - TIGRE
7	Esgoto	Caixa Sifonada Montada c/ Grelha e Porta Grelha, quadrados brancos 100 x 100 x 50mm, Esgoto - TIGRE
2	Esgoto	Caixa Sifonada Montada c/ Grelha e Porta Grelha, quadrados brancos, (com 7 entradas) 150 x 150 x 50mm, Esgoto - TIGRE
3	Esgoto	Caixa Sifonada Montada c/ Grelha e Porta Grelha, redondos brancos, (com 7 entradas) 150 x 150 x 50mm, Esgoto - TIGRE
1	Esgoto	Prolongador com entrada DN300, Esgoto - TIGRE
2	Esgoto	Prolongamento p/ Caixa Sifonada 100 x 100mm, Esgoto - TIGRE
2	Esgoto	Prolongamento p/ Caixa Sifonada 150 x 150mm, Esgoto - TIGRE

ARQUITETURA - APROVAÇÃO

ENDEREÇO:

BAIRRO 15 DE OUTUBRO - COLATINA/ES

PROPRIETÁRIO(S)

PREFEITURA DE COLATINA

AUTOR DO PROJETO

SECRETARIA DO ESTADO DA SAÚDE

RESPONSÁVEL

TÉCNICO

CARLOS HENRIQUE ROSSIN


LOGOTIPO DO AUTOR:

PREFEITURA DE
Colatina


OBRAS

DESCRIÇÃO DOS PAVIMENTOS


CONTEÚDO	ÁREA DO TERRENO ORIGINAL	FOLHA 6.02
	ÁREA TOTAL DA CONSTRUÇÃO	
	ÍNDICE CONTROLE DE CAPTAÇÃO DE ÁGUA PLUVIAL	
	ÍNDICE PAISAGÍSTICO	
	ARQUIVO <Edite a família>	DATA DESENHO Autor

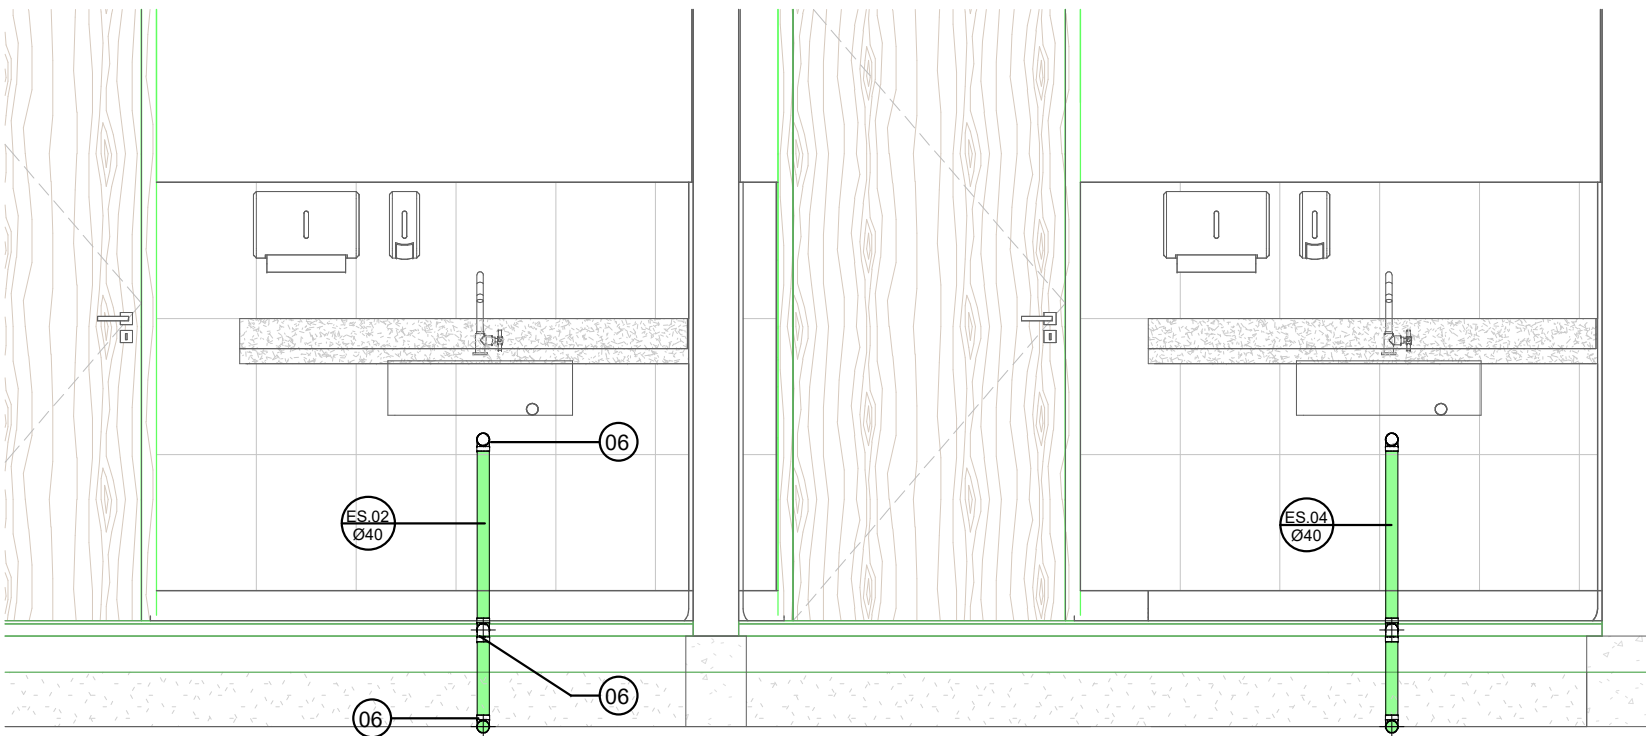


1 VISTA 06
ESCALA: 1 : 25

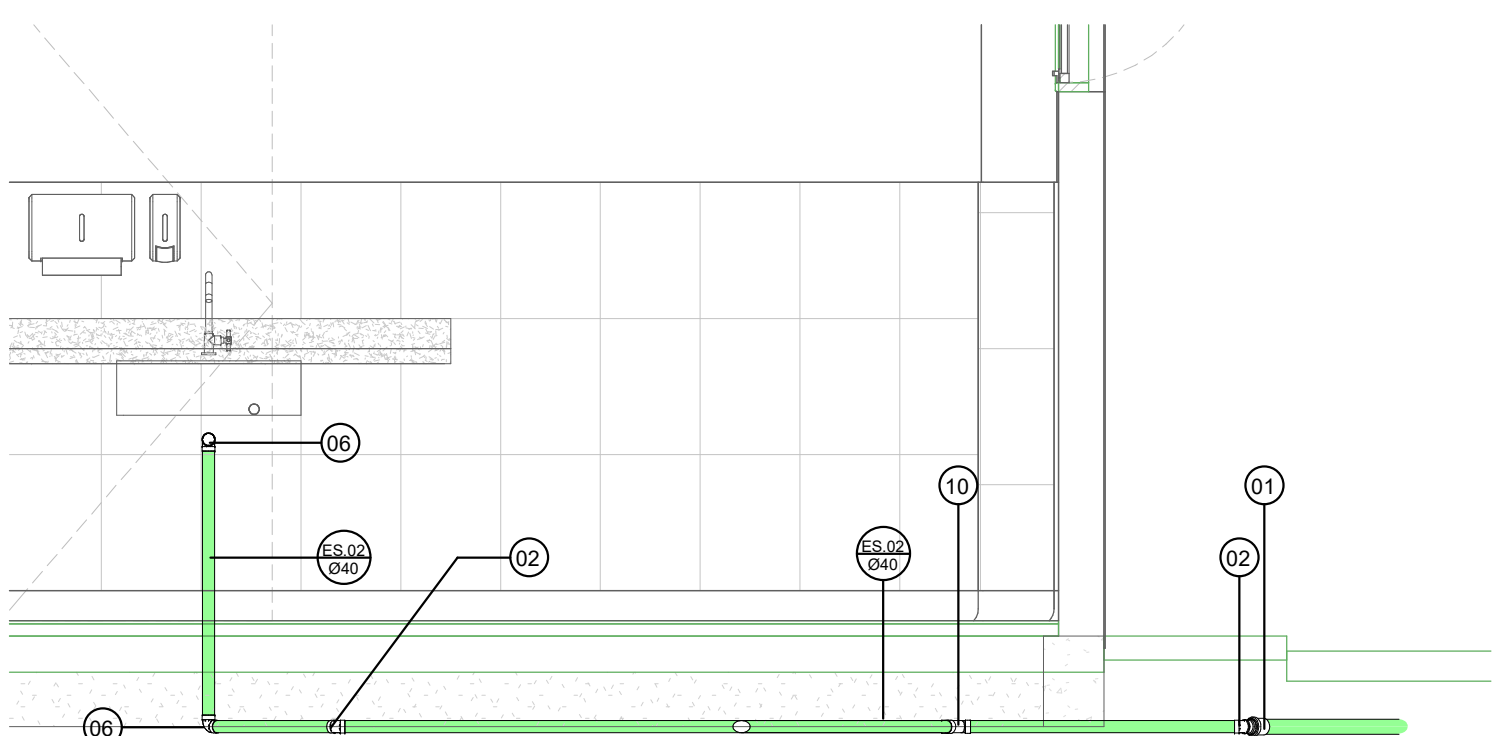


2 VISTA 08
ESCALA: 1 : 25

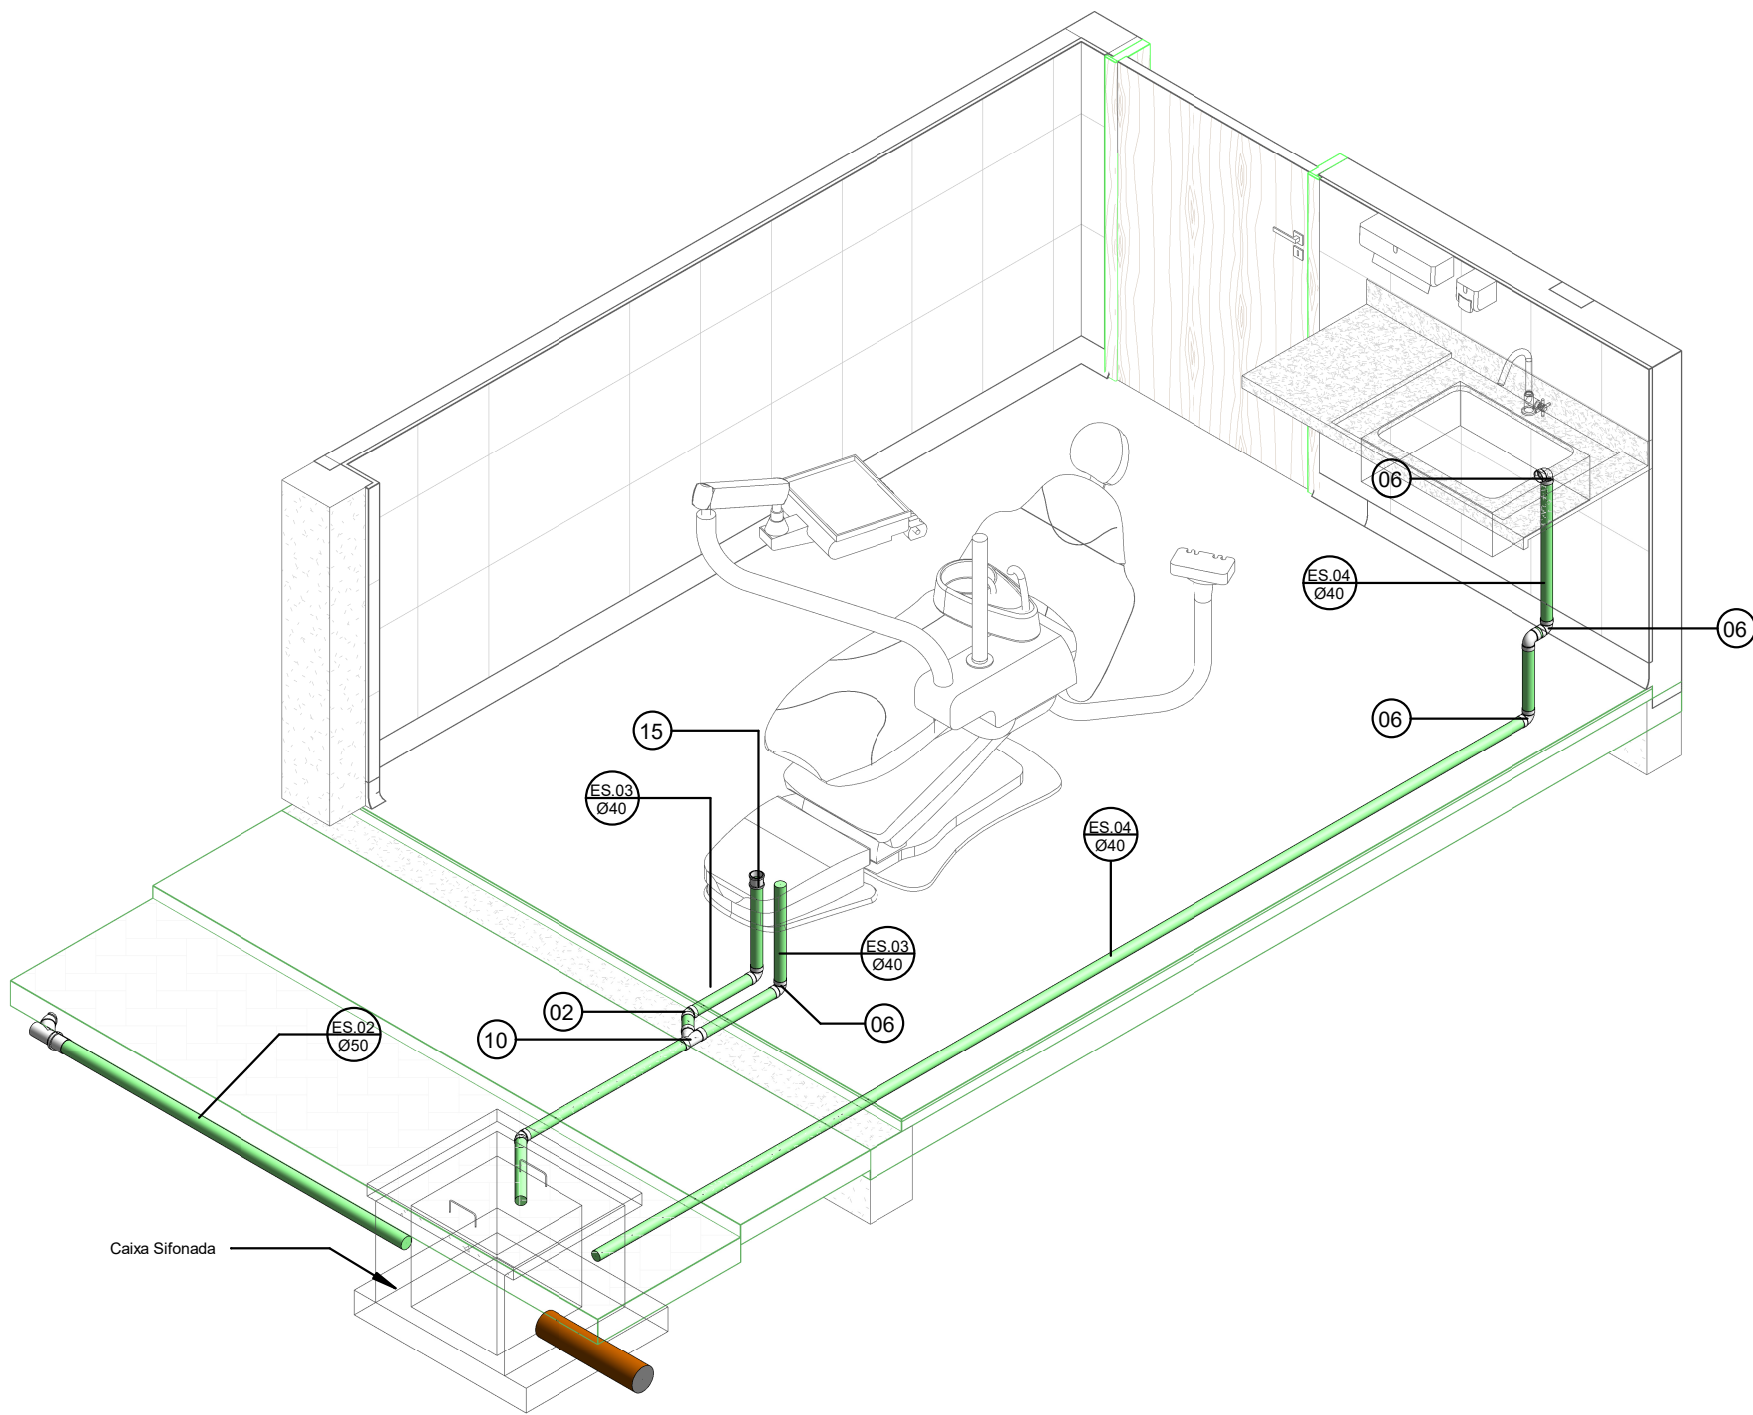


3 ISOMETRIA CONSULTÓRIO ODONTOLÓGICO
ESCALA:

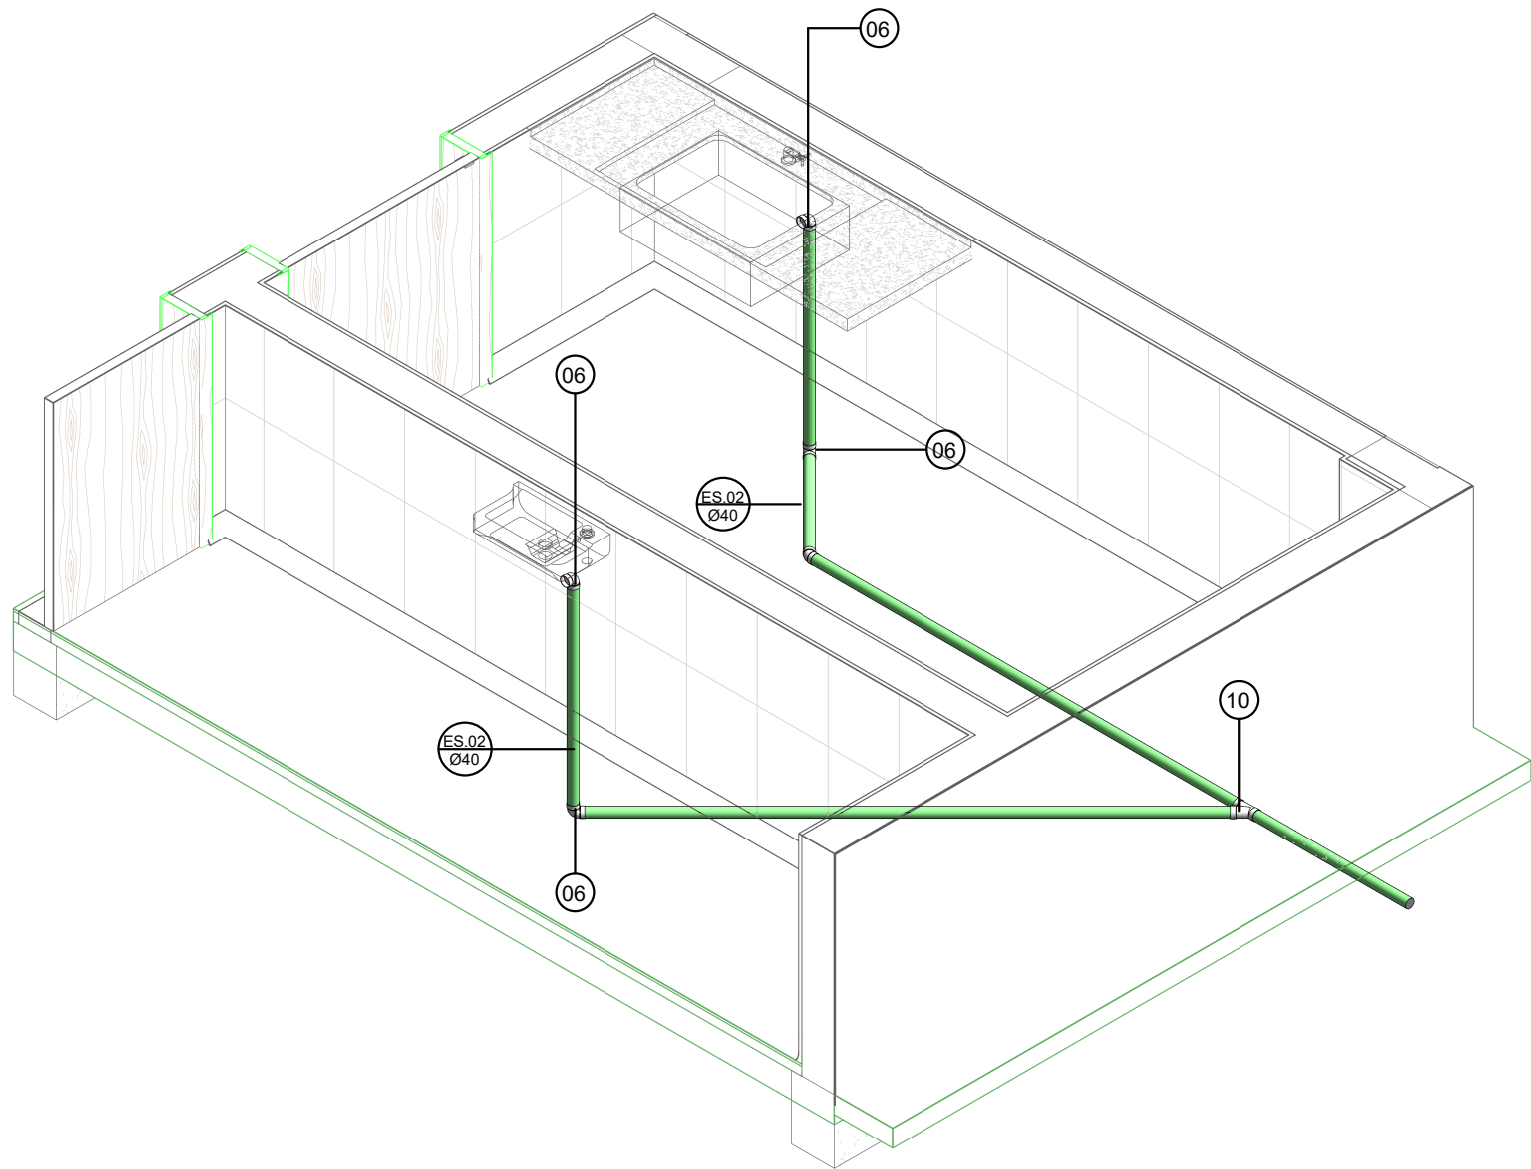


4 ISOMETRIA - SALA DE INALAÇÃO E SALA DE ATENDIMENTO 1
ESCALA:

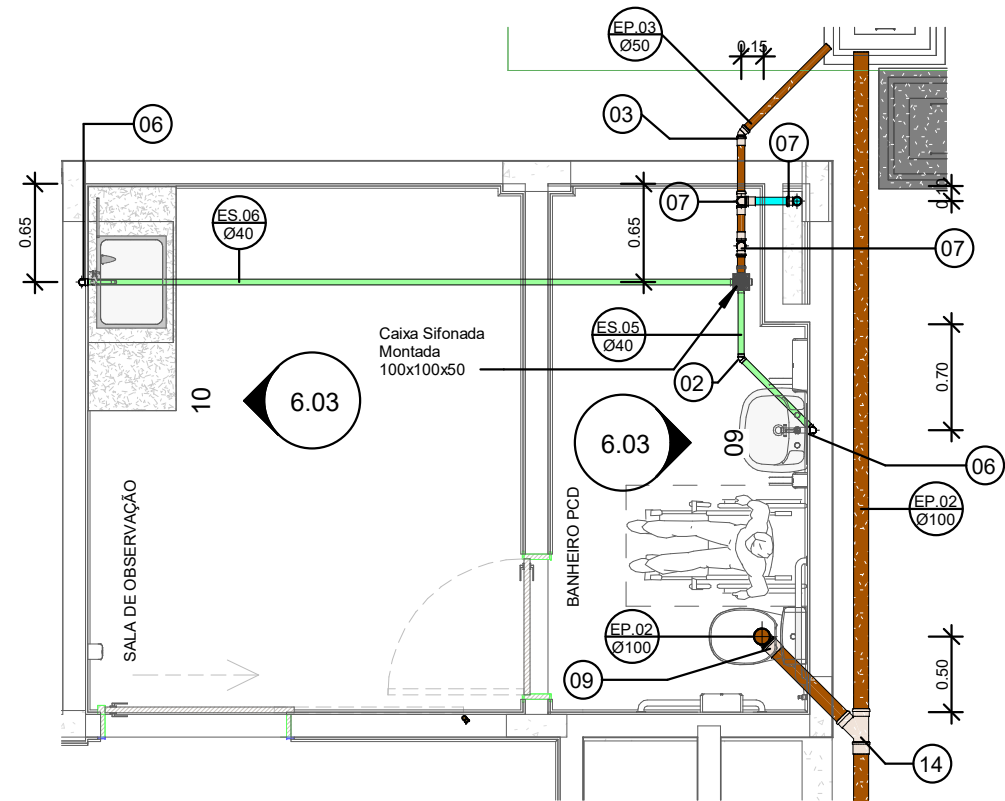


5 PLANTA BAIXA - BANHEIRO PCD/OBSERVAÇÃO
ESCALA: 1 : 50

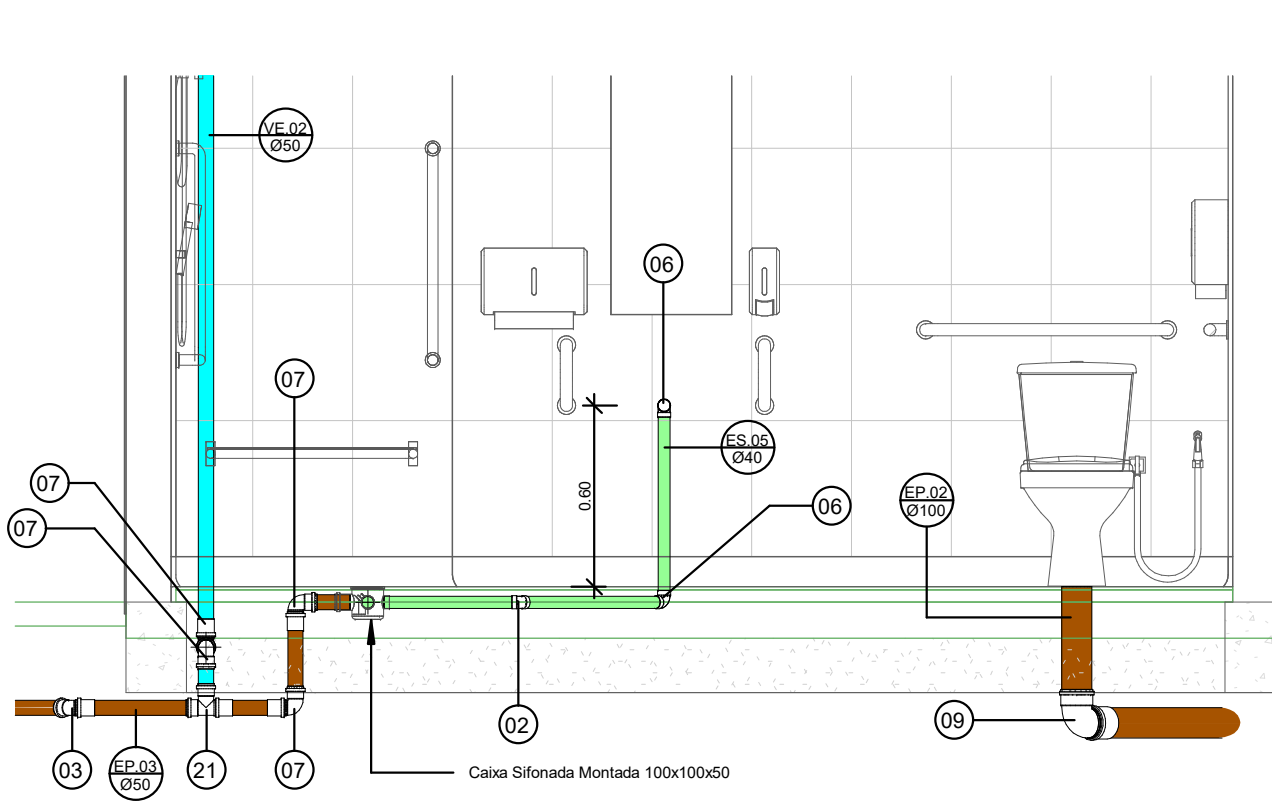


6 VISTA 09
ESCALA: 1 : 25

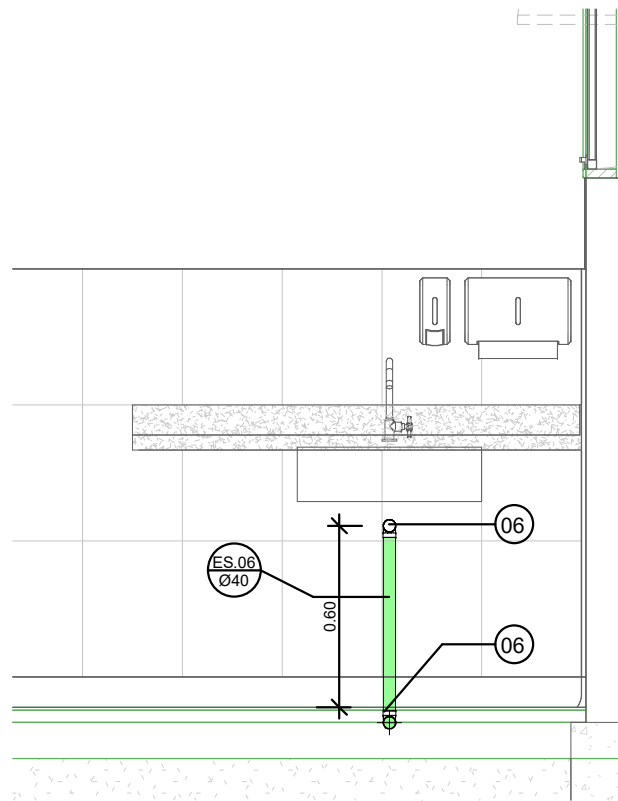

7 10
ESCALA: 1 : 25

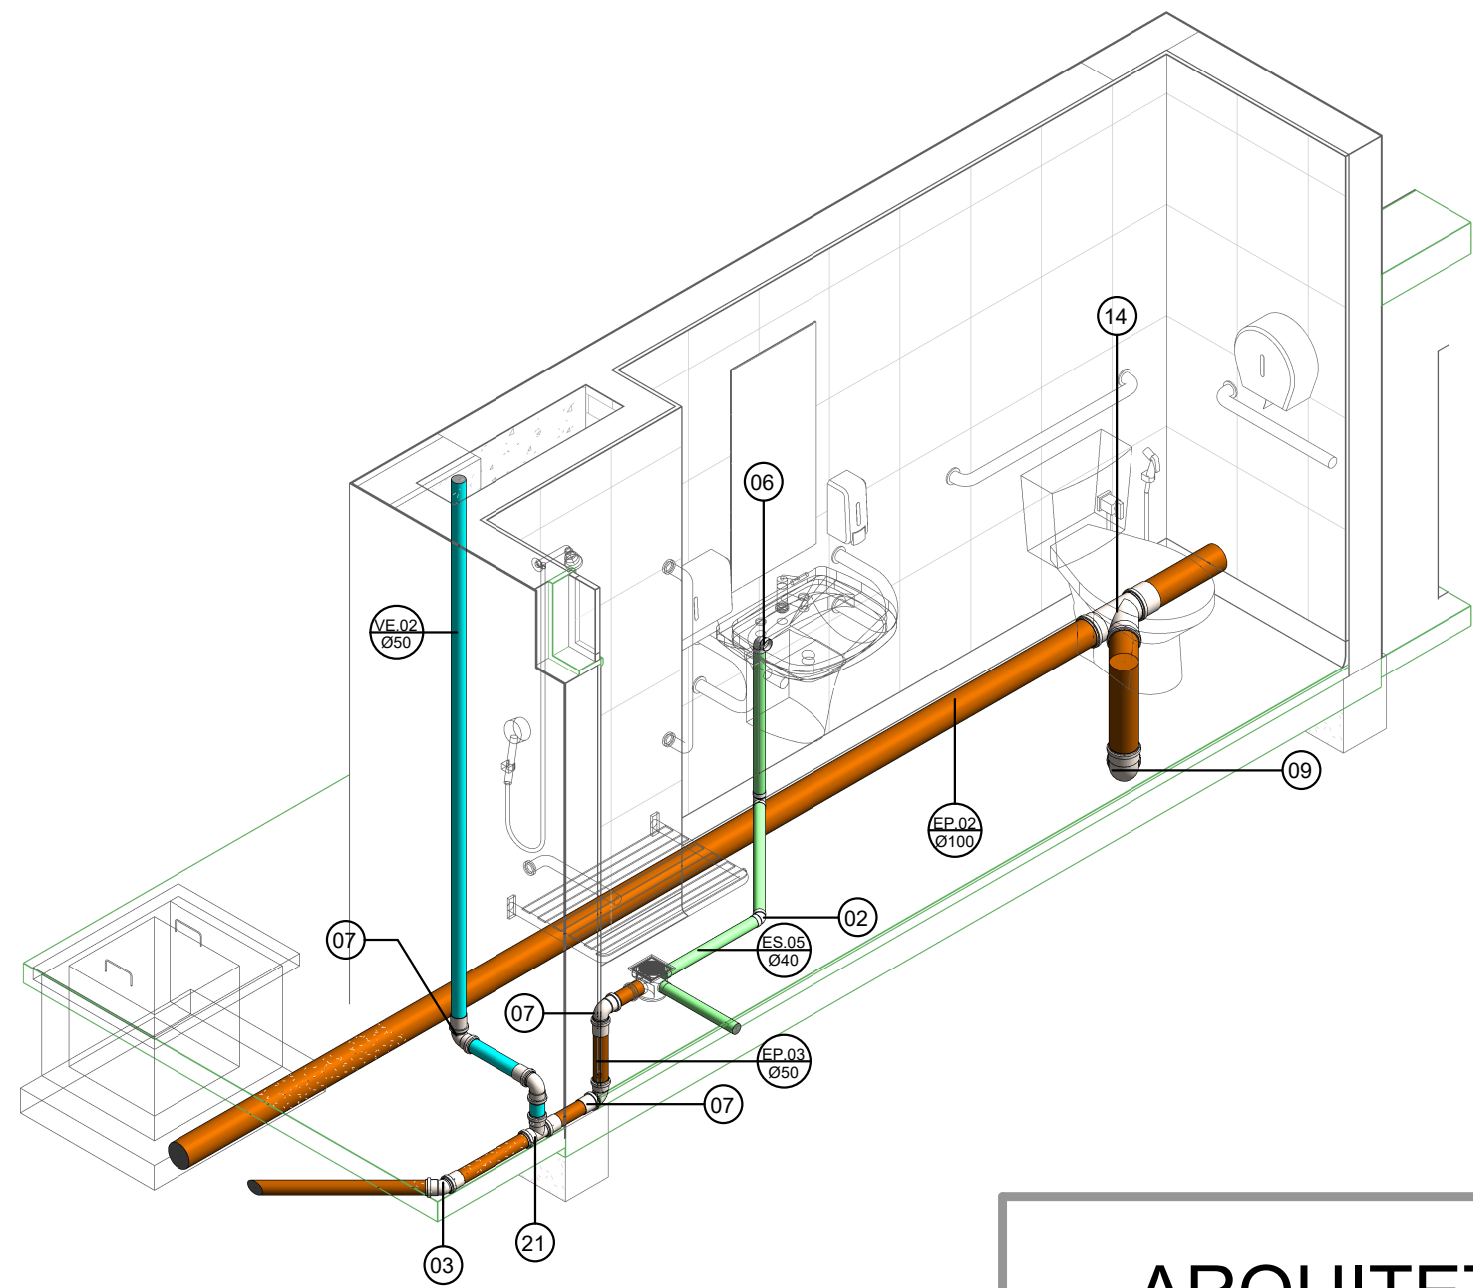

8 ISOMETRIA - BANHEIRO PCD
ESCALA:

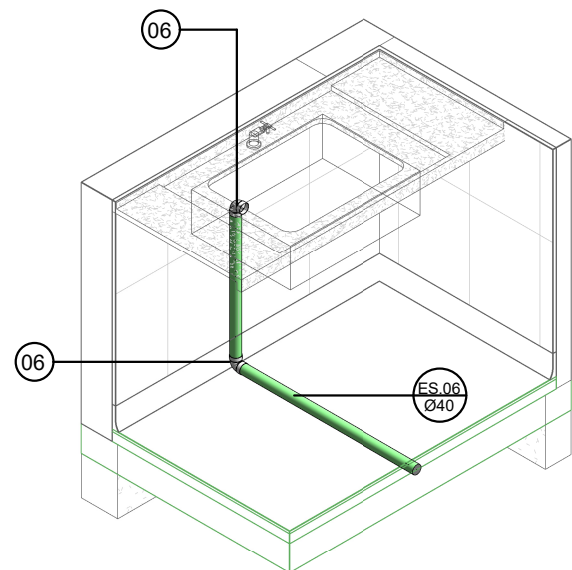

9 ISOMETRIA - SALA DE OBSERVAÇÃO
ESCALA:

Conexões para Esgoto				
Quantidade	Sistema	Descrição	Linha	Código
10	Esgoto	Bucha de Redução Longa 50x40mm, Esgoto Série Normal - TIGRE	Série Normal	01
21	Esgoto	Joelho 45° 40mm, Esgoto Série Normal - TIGRE	Série Normal	02
8	Esgoto	Joelho 45° 50mm, Esgoto Série Normal - TIGRE	Série Normal	03
2	Esgoto	Joelho 45° 75mm, Esgoto Série Normal - TIGRE	Série Normal	04
5	Esgoto	Joelho 45° 100mm, Esgoto Série Normal - TIGRE	Série Normal	05
58	Esgoto	Joelho 90° 40mm, Esgoto Série Normal - TIGRE	Série Normal	06
26	Esgoto	Joelho 90° 50mm, Esgoto Série Normal - TIGRE	Série Normal	07
5	Esgoto	Joelho 90° 75mm, Esgoto Série Normal - TIGRE	Série Normal	08
8	Esgoto	Joelho 90° 100mm, Esgoto Série Normal - TIGRE	Série Normal	09
7	Esgoto	Junção Simples 40 x 40mm, Esgoto Série Normal - TIGRE	Série Normal	10
2	Esgoto	Junção Simples 50 x 50mm, Esgoto Série Normal - TIGRE	Série Normal	11
6	Esgoto	Junção Simples 100 x 50mm, Esgoto Série Normal - TIGRE	Série Normal	12
1	Esgoto	Junção Simples 100 x 75mm, Esgoto Série Normal - TIGRE	Série Normal	13
4	Esgoto	Junção Simples 100 x 100mm, Esgoto Série Normal - TIGRE	Série Normal	14
2	Esgoto	Luva de Correr 40mm, Esgoto Série Normal - TIGRE	Série Normal	15
48	Esgoto	Luva Simples 50mm, Esgoto Série Normal - TIGRE	Série Normal	16
8	Esgoto	Luva Simples 75mm, Esgoto Série Normal - TIGRE	Série Normal	17
26	Esgoto	Luva Simples 100mm, Esgoto Série Normal - TIGRE	Série Normal	18
9	Esgoto	Terminal de Ventilação 50mm, Esgoto Série Normal - TIGRE	Série Normal	19
4	Esgoto	Tê 40 x 40mm, Esgoto Série Normal - TIGRE	Série Normal	20
7	Esgoto	Tê 50 x 50mm, Esgoto Série Normal - TIGRE	Série Normal	21
1	Esgoto	Tê 75 x 75mm, Esgoto Série Normal - TIGRE	Série Normal	22
4	Esgoto	Tê 100 x 50mm, Esgoto Série Normal - TIGRE	Série Normal	23
1	Esgoto	Tê 100 x 100mm, Esgoto Série Normal - TIGRE	Série Normal	24

Caixas e Ralos		
Quantidade	Sistema	Descrição
1	Esgoto	Caixa de Gordura 100x75x50mm, Esgoto - TIGRE
7	Esgoto	Caixa Sifonada Montada c/ Grelha e Porta Grelha, quadrados brancos 100 x 100 x 50mm, Esgoto - TIGRE
2	Esgoto	Caixa Sifonada Montada c/ Grelha e Porta Grelha, quadrados brancos, (com 7 entradas) 150 x 150 x 50mm, Esgoto - TIGRE
3	Esgoto	Caixa Sifonada Montada c/ Grelha e Porta Grelha, redondos brancos, (com 7 entradas) 150 x 150 x 50mm, Esgoto - TIGRE
1	Esgoto	Prolongador com entrada DN300, Esgoto - TIGRE
2	Esgoto	Prolongamento p/ Caixa Sifonada 100 x 100mm, Esgoto - TIGRE
2	Esgoto	Prolongamento p/ Caixa Sifonada 150 x 150mm, Esgoto - TIGRE

ARQUITETURA - APROVAÇÃO

ENDEREÇO:
BAIRRO 15 DE OUTUBRO - COLATINA/ES

PROPRIETÁRIOS
PREFEITURA DE COLATINA

AUTOR DO PROJETO
SECRETARIA DO ESTADO DA SAÚDE


RESPONSÁVEL
TÉCNICO
CARLOS HENRIQUE ROSSIN

LOGOTIPO DO AUTOR



PREFEITURA DE
Colatina
OBRAS

DESCRIÇÃO DOS PAVIMENTOS


CONTEÚDO	ÁREA DO TERRENO ORIGINAL	FOLHA
	ÁREA TOTAL DA CONSTRUÇÃO	6.03
	ÍNDICE CONTROLE DE CAPTAÇÃO DE ÁGUA PLUVIAL	
	ÍNDICE PAISAGÍSTICO	DATA
ARQUIVO		DESENHO
<Edite a família>		Autor

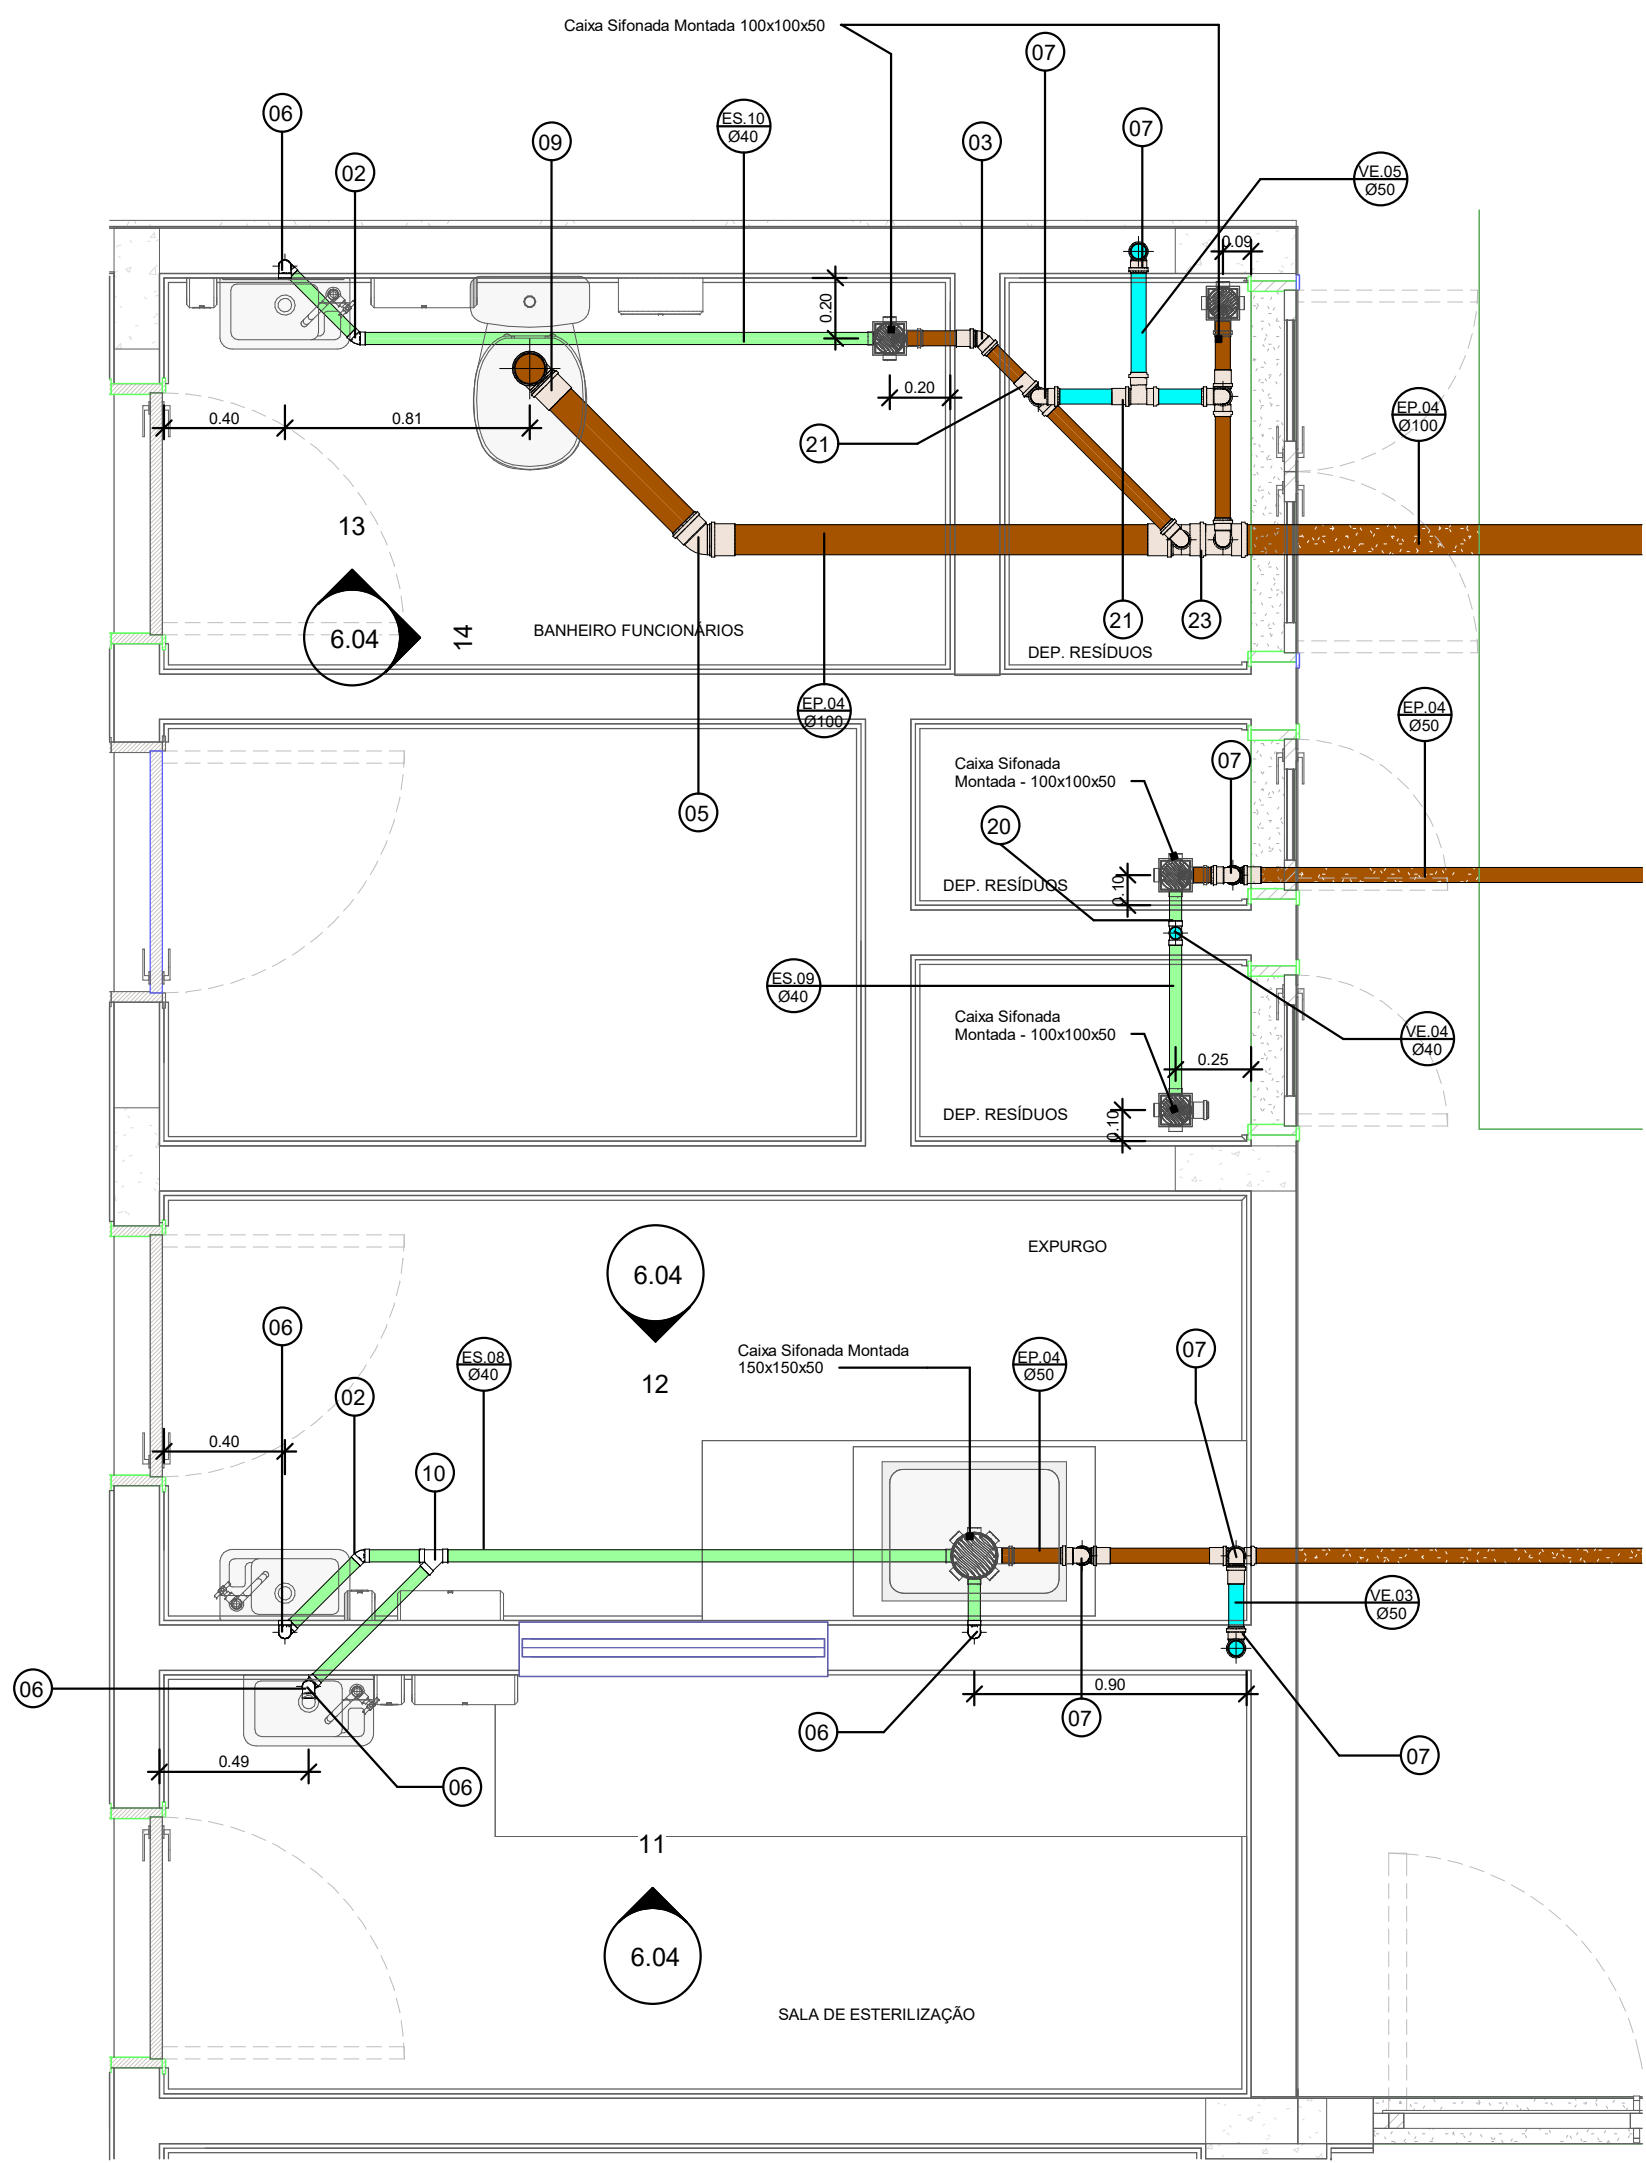


1 PLANTA BAIXA - FUNDOS DIREITA
ESCALA: 1 : 25

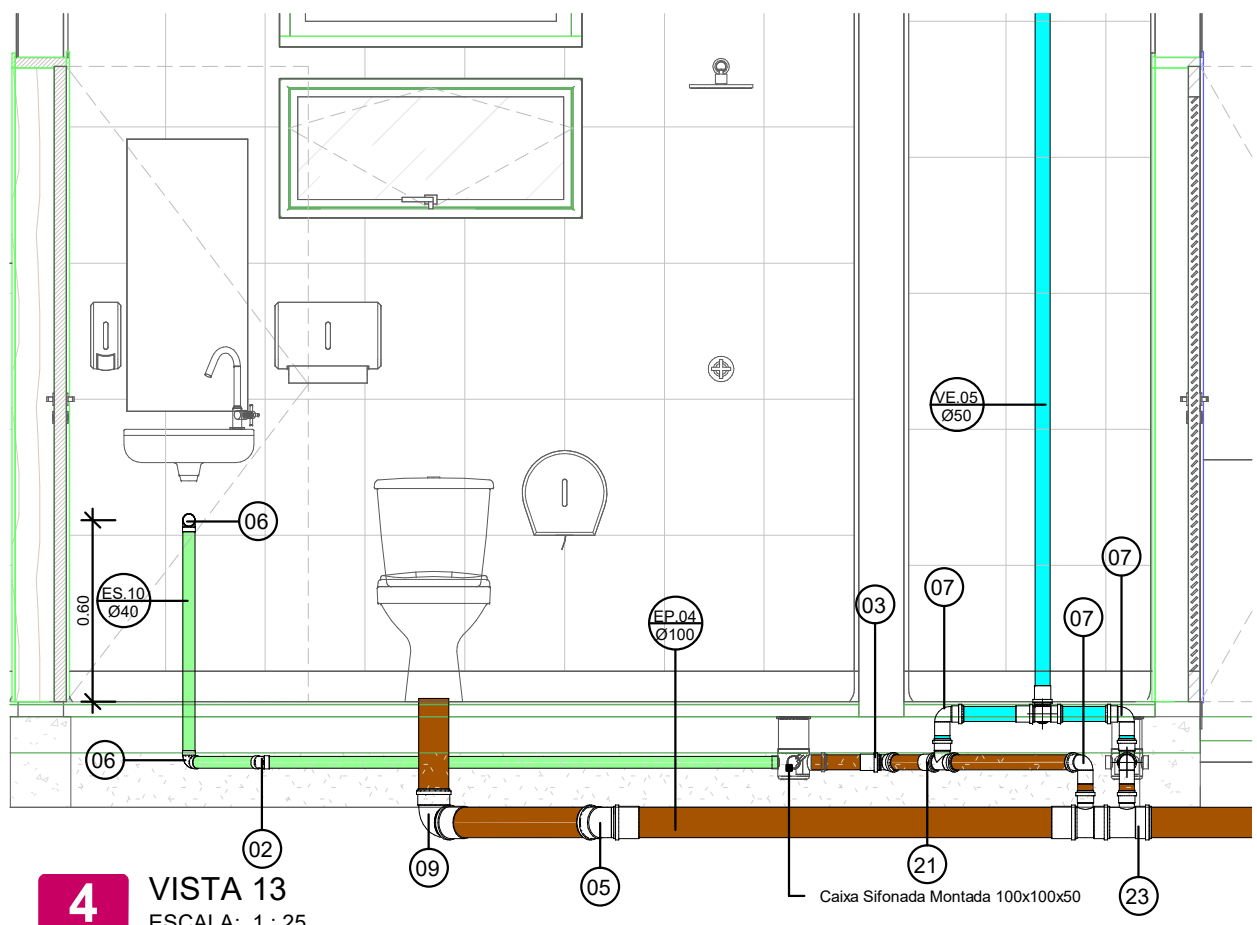


4 VISTA 13
ESCALA: 1 : 25

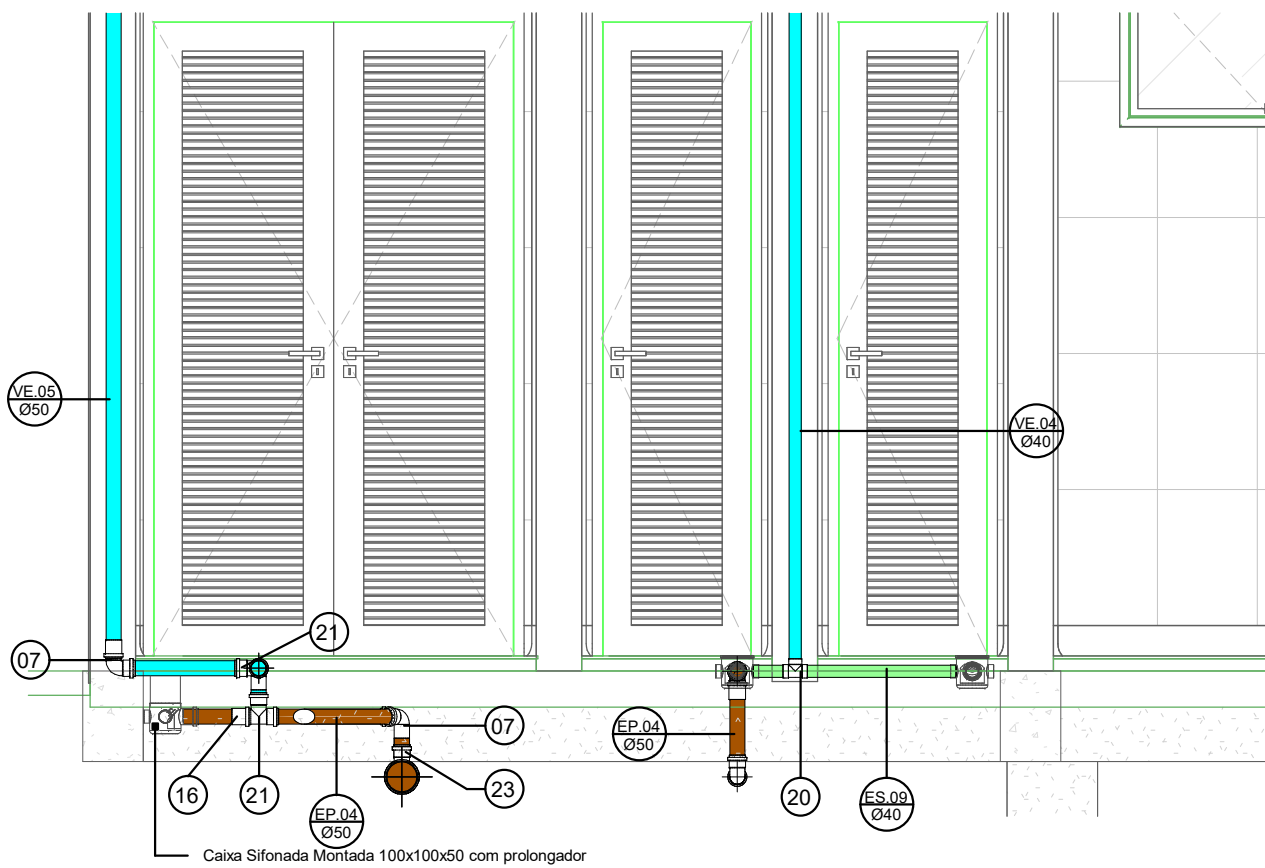


5 VISTA 14
ESCALA: 1 : 25

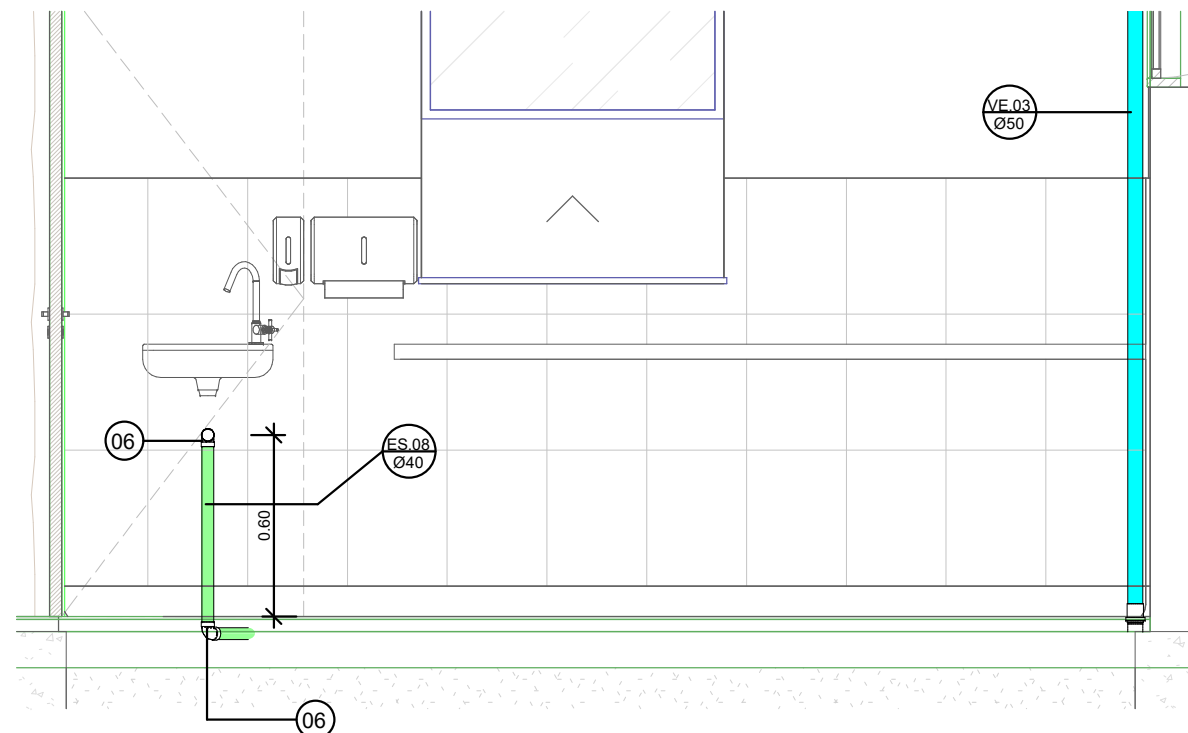


2 VISTA 11
ESCALA: 1 : 25

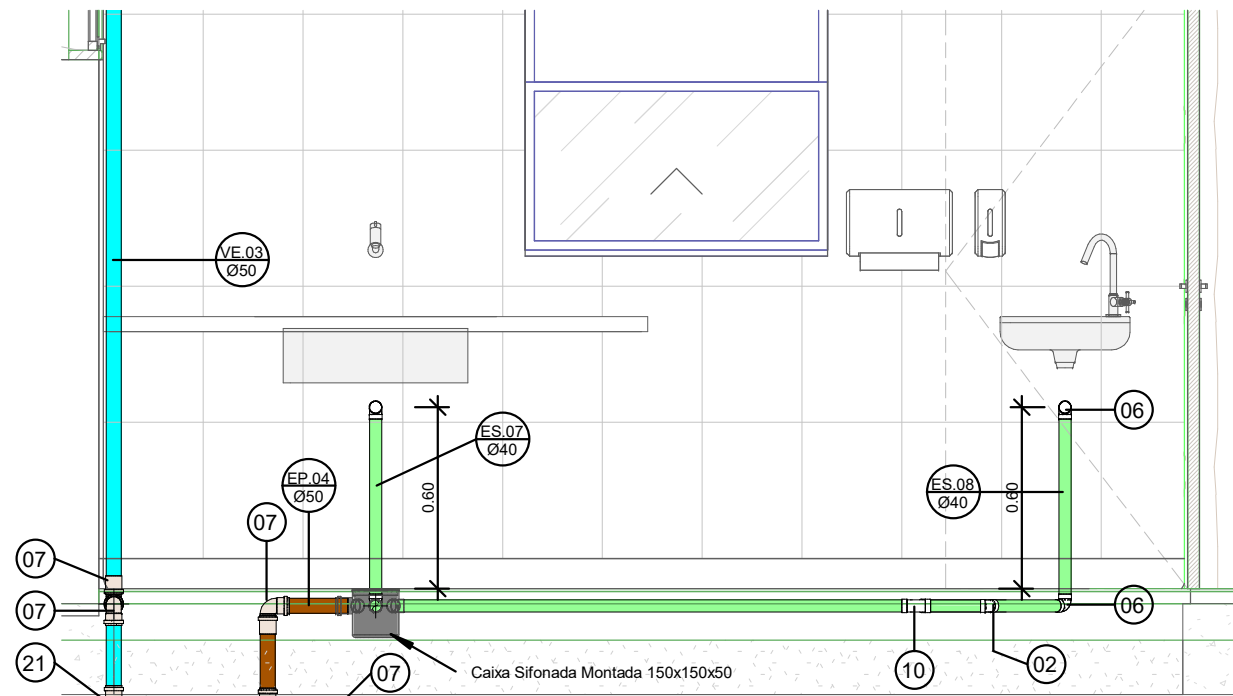


3 VISTA 12
ESCALA: 1 : 25

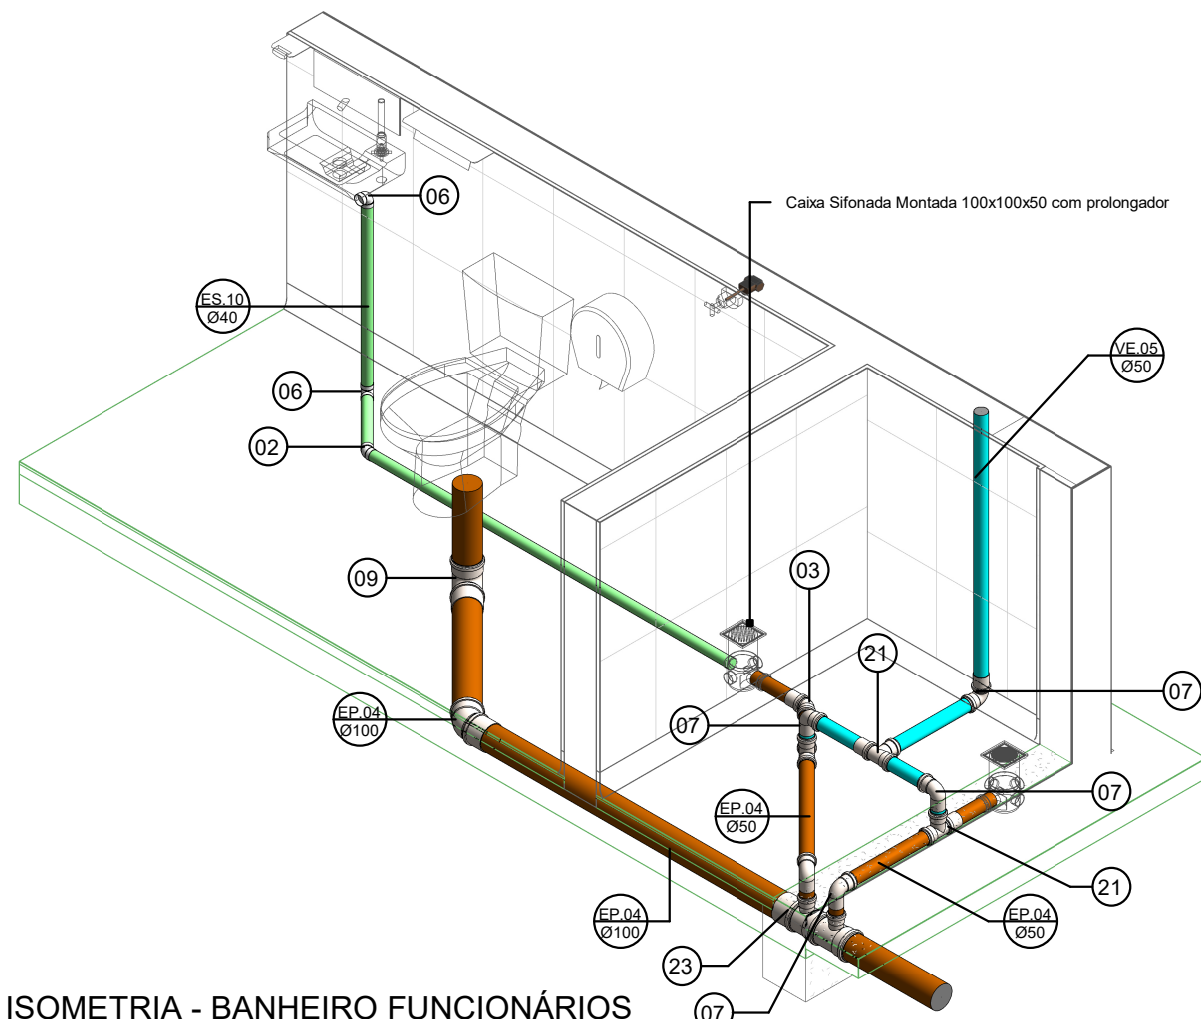


6 ISOMETRIA - BANHEIRO FUNCIONÁRIOS
ESCALA:

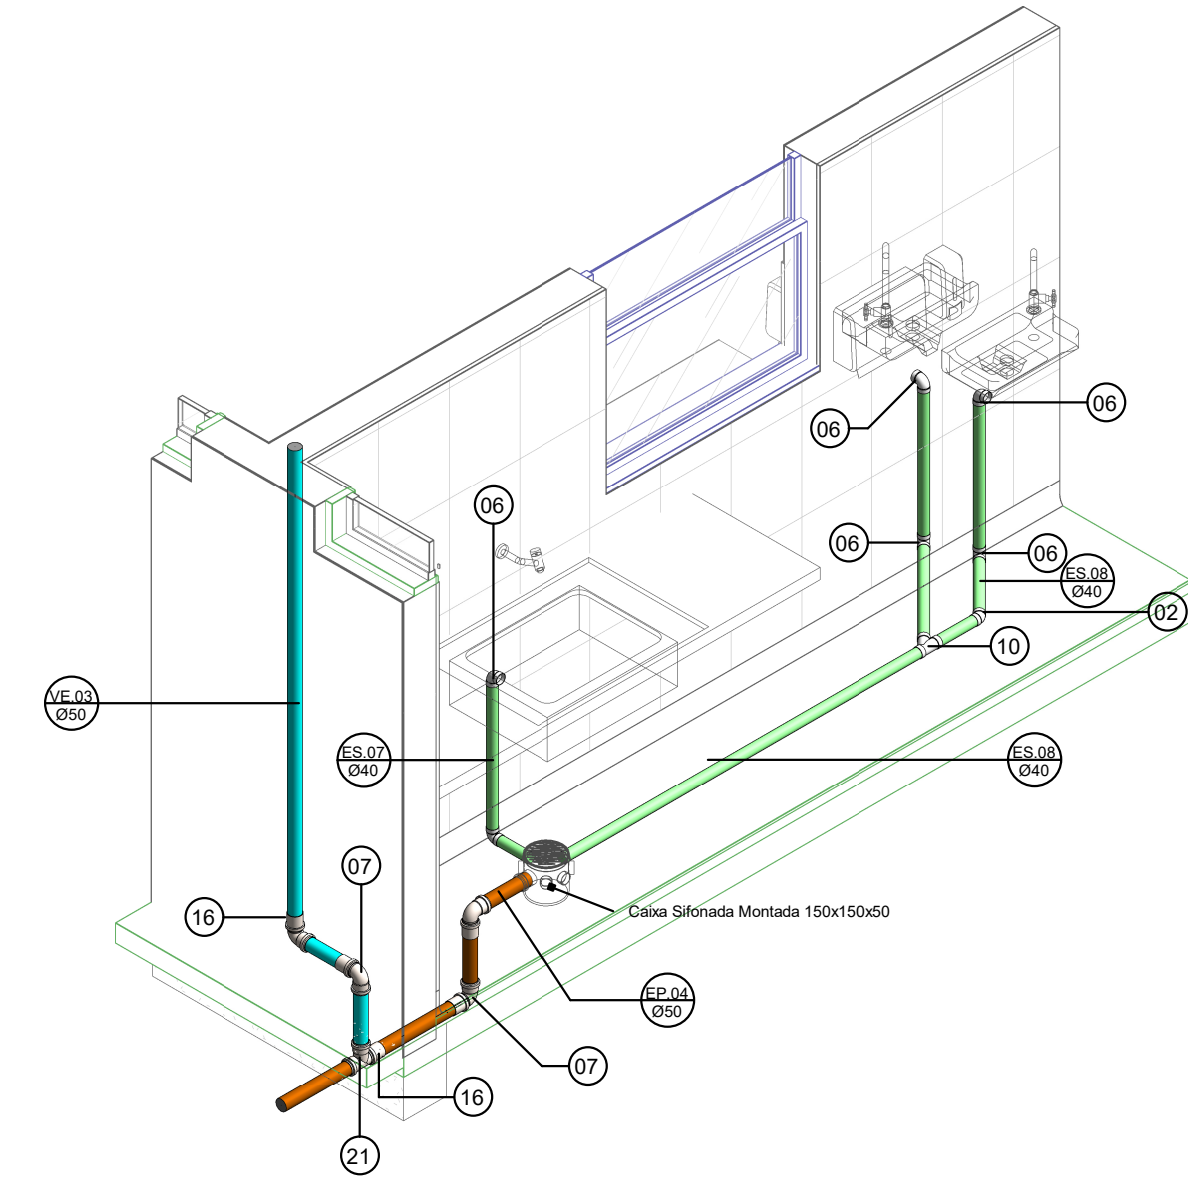


8 ISOMETRIA - EXPURGO E ESTERILIZAÇÃO
ESCALA:

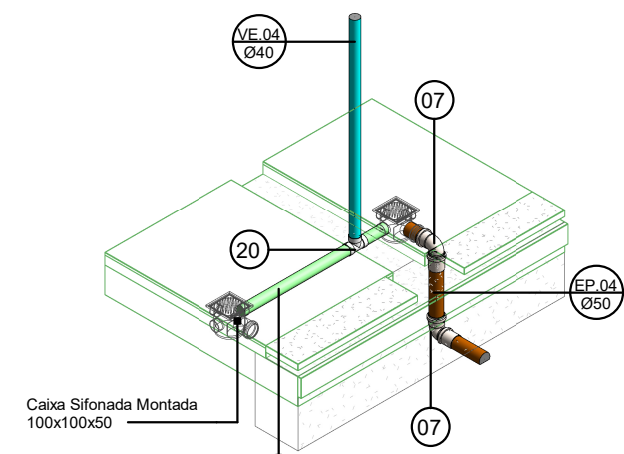


7 ISOMETRIA - DEPÓSITO DE RESÍDUOS
ESCALA:

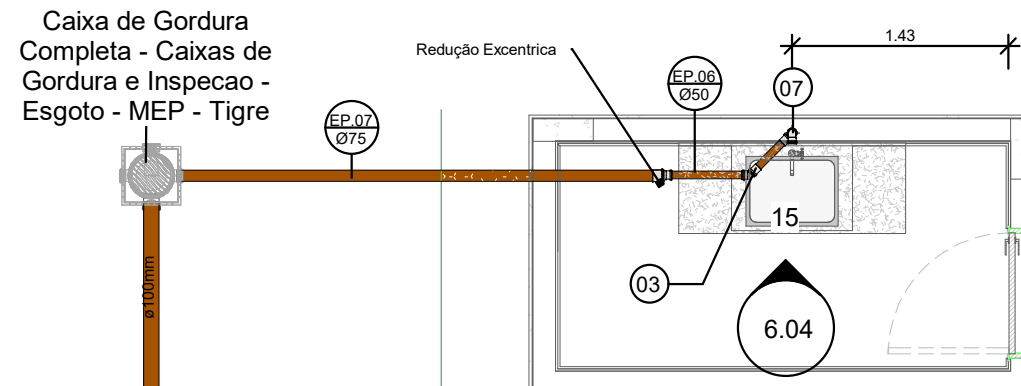

9 PLANTA BAIXA - COPA
ESCALA: 1 : 50

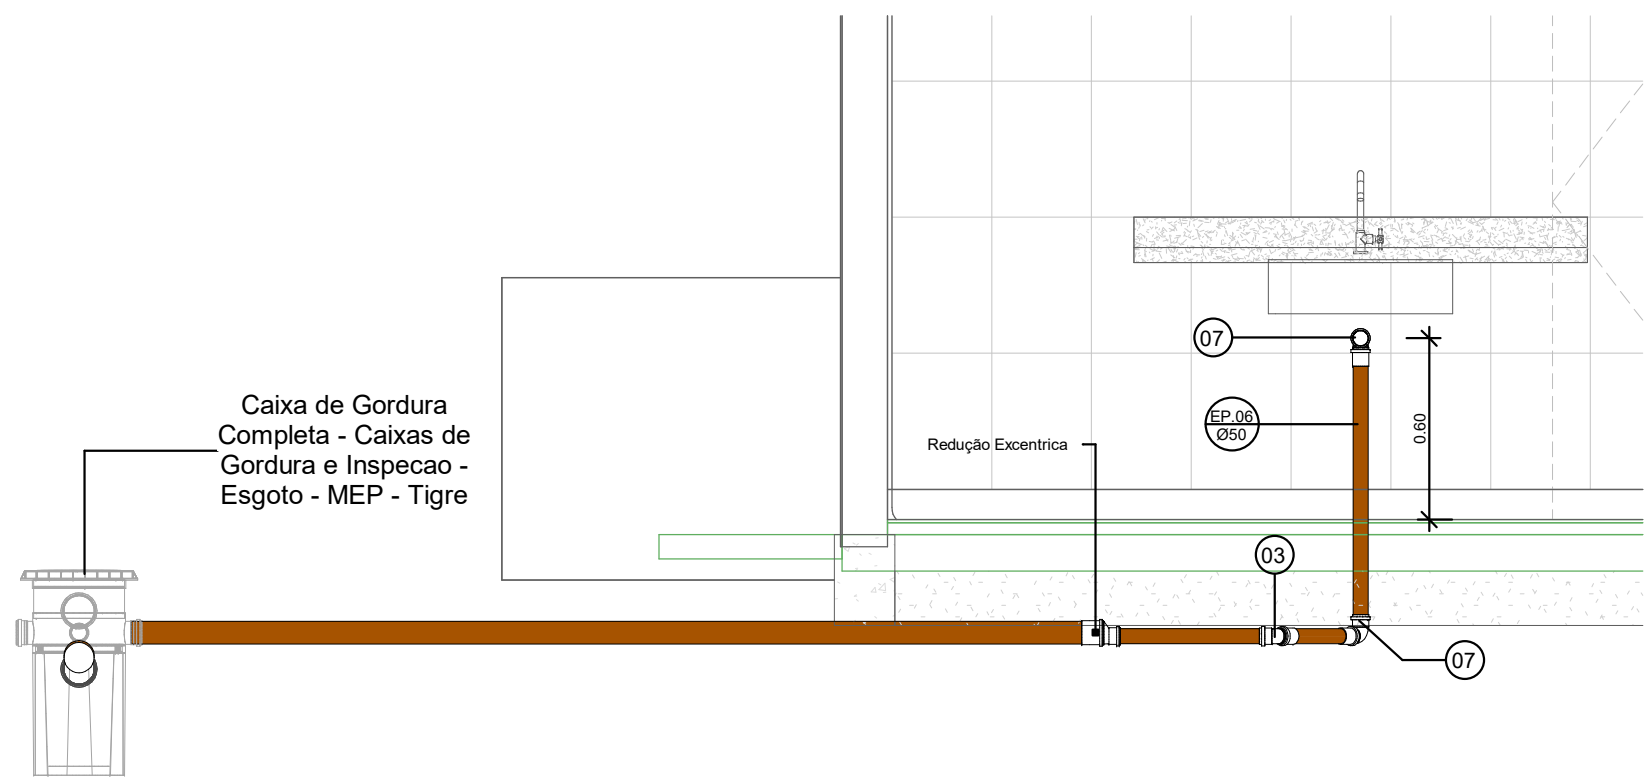

10 VISTA 15
ESCALA: 1 : 25

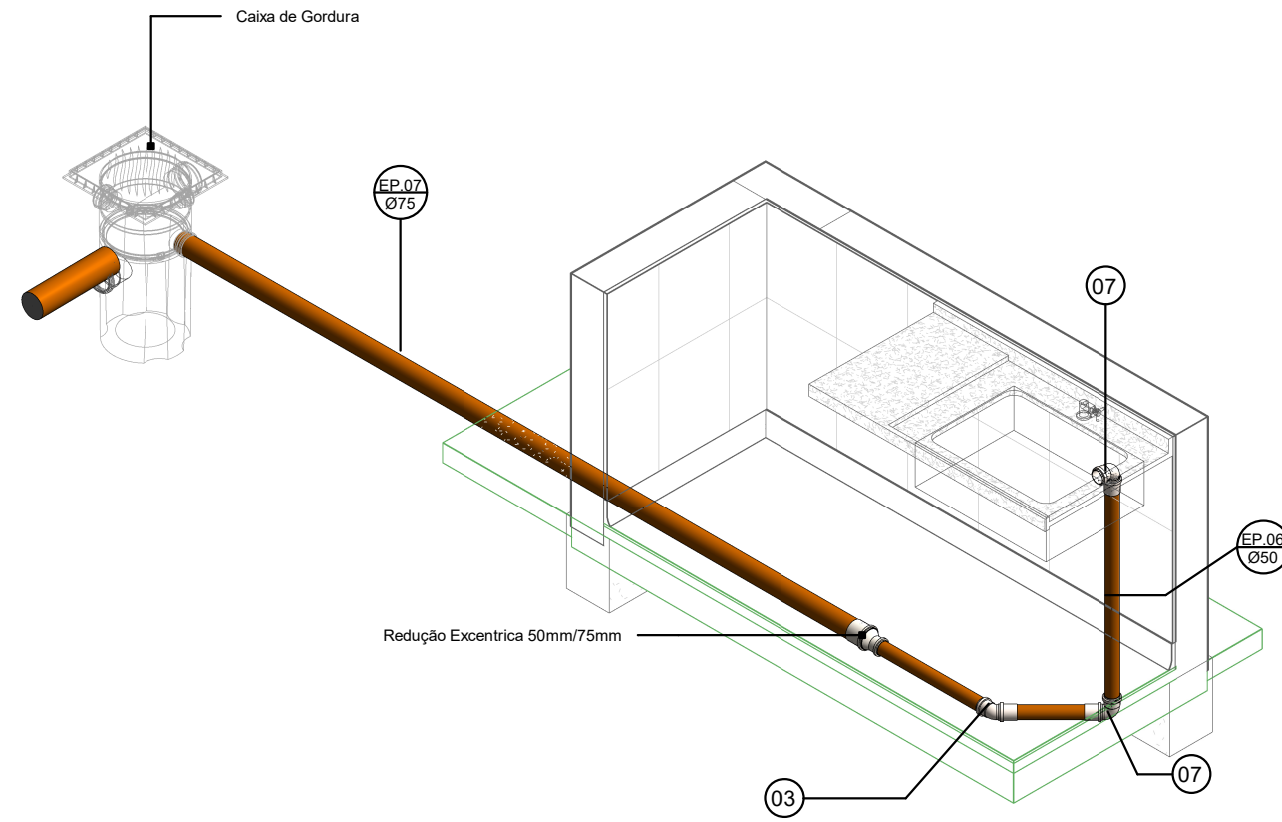

11 ISOMETRIA- COPA
ESCALA:

Conexões para Esgoto				
Quantidade	Sistema	Descrição	Linha	Código
10	Esgoto	Bucha de Redução Longa 50x40mm, Esgoto Série Normal - TIGRE	Série Normal	01
21	Esgoto	Joelho 45° 40mm, Esgoto Série Normal - TIGRE	Série Normal	02
8	Esgoto	Joelho 45° 50mm, Esgoto Série Normal - TIGRE	Série Normal	03
2	Esgoto	Joelho 45° 75mm, Esgoto Série Normal - TIGRE	Série Normal	04
5	Esgoto	Joelho 45° 100mm, Esgoto Série Normal - TIGRE	Série Normal	05
58	Esgoto	Joelho 90° 40mm, Esgoto Série Normal - TIGRE	Série Normal	06
26	Esgoto	Joelho 90° 50mm, Esgoto Série Normal - TIGRE	Série Normal	07
5	Esgoto	Joelho 90° 75mm, Esgoto Série Normal - TIGRE	Série Normal	08
8	Esgoto	Joelho 90° 100mm, Esgoto Série Normal - TIGRE	Série Normal	09
7	Esgoto	Junção Simples 40 x 40mm, Esgoto Série Normal - TIGRE	Série Normal	10
2	Esgoto	Junção Simples 50 x 50mm, Esgoto Série Normal - TIGRE	Série Normal	11
6	Esgoto	Junção Simples 100 x 50mm, Esgoto Série Normal - TIGRE	Série Normal	12
1	Esgoto	Junção Simples 100 x 75mm, Esgoto Série Normal - TIGRE	Série Normal	13
4	Esgoto	Junção Simples 100 x 100mm, Esgoto Série Normal - TIGRE	Série Normal	14
2	Esgoto	Luva de Correr 40mm, Esgoto Série Normal - TIGRE	Série Normal	15
48	Esgoto	Luva Simples 50mm, Esgoto Série Normal - TIGRE	Série Normal	16
8	Esgoto	Luva Simples 75mm, Esgoto Série Normal - TIGRE	Série Normal	17
26	Esgoto	Luva Simples 100mm, Esgoto Série Normal - TIGRE	Série Normal	18
9	Esgoto	Terminal de Ventilação 50mm, Esgoto Série Normal - TIGRE	Série Normal	19
4	Esgoto	Tê 40 x 40mm, Esgoto Série Normal - TIGRE	Série Normal	20
7	Esgoto	Tê 50 x 50mm, Esgoto Série Normal - TIGRE	Série Normal	21
1	Esgoto	Tê 75 x 75mm, Esgoto Série Normal - TIGRE	Série Normal	22
4	Esgoto	Tê 100 x 50mm, Esgoto Série Normal - TIGRE	Série Normal	23
1	Esgoto	Tê 100 x 100mm, Esgoto Série Normal - TIGRE	Série Normal	24

Caixas e Ralos		
Quantidade	Sistema	Descrição
1	Esgoto	Caixa de Gordura 100x75x50mm, Esgoto - TIGRE
7	Esgoto	Caixa Sifonada Montada c/ Grelha e Porta Grelha, quadrados brancos 100 x 100 x 50mm, Esgoto - TIGRE
2	Esgoto	Caixa Sifonada Montada c/ Grelha e Porta Grelha, quadrados brancos, (com 7 entradas) 150 x 150 x 50mm, Esgoto - TIGRE
3	Esgoto	Caixa Sifonada Montada c/ Grelha e Porta Grelha, redondos brancos, (com 7 entradas) 150 x 150 x 50mm, Esgoto - TIGRE
1	Esgoto	Prolongador com entrada DN300, Esgoto - TIGRE
2	Esgoto	Prolongamento p/ Caixa Sifonada 100 x 100mm, Esgoto - TIGRE
2	Esgoto	Prolongamento p/ Caixa Sifonada 150 x 150mm, Esgoto - TIGRE

ARQUITETURA - APROVAÇÃO

ENDEREÇO:
BAIRRO 15 DE OUTUBRO - COLATINA/ES

PROPRIETÁRIO(S)
PREFEITURA DE COLATINA

AUTOR DO PROJETO
SECRETARIA DO ESTADO DA SAÚDE


RESPONSÁVEL
TÉCNICO
CARLOS HENRIQUE ROSSIN

LOGOTIPO DO AUTOR



**PREFEITURA DE
Colatina**
OBRA

DESCRIÇÃO DOS PAVIMENTOS


CONTEÚDO	ÁREA DO TERRENO ORIGINAL	FOLHA
	ÁREA TOTAL DA CONSTRUÇÃO	6.04
	ÍNDICE CONTROLE DE CAPTAÇÃO DE ÁGUA PLUVIAL	
	ÍNDICE PAISAGÍSTICO	DATA
ARQUIVO	<Edite a família>	DESENHO LAYS SESANA

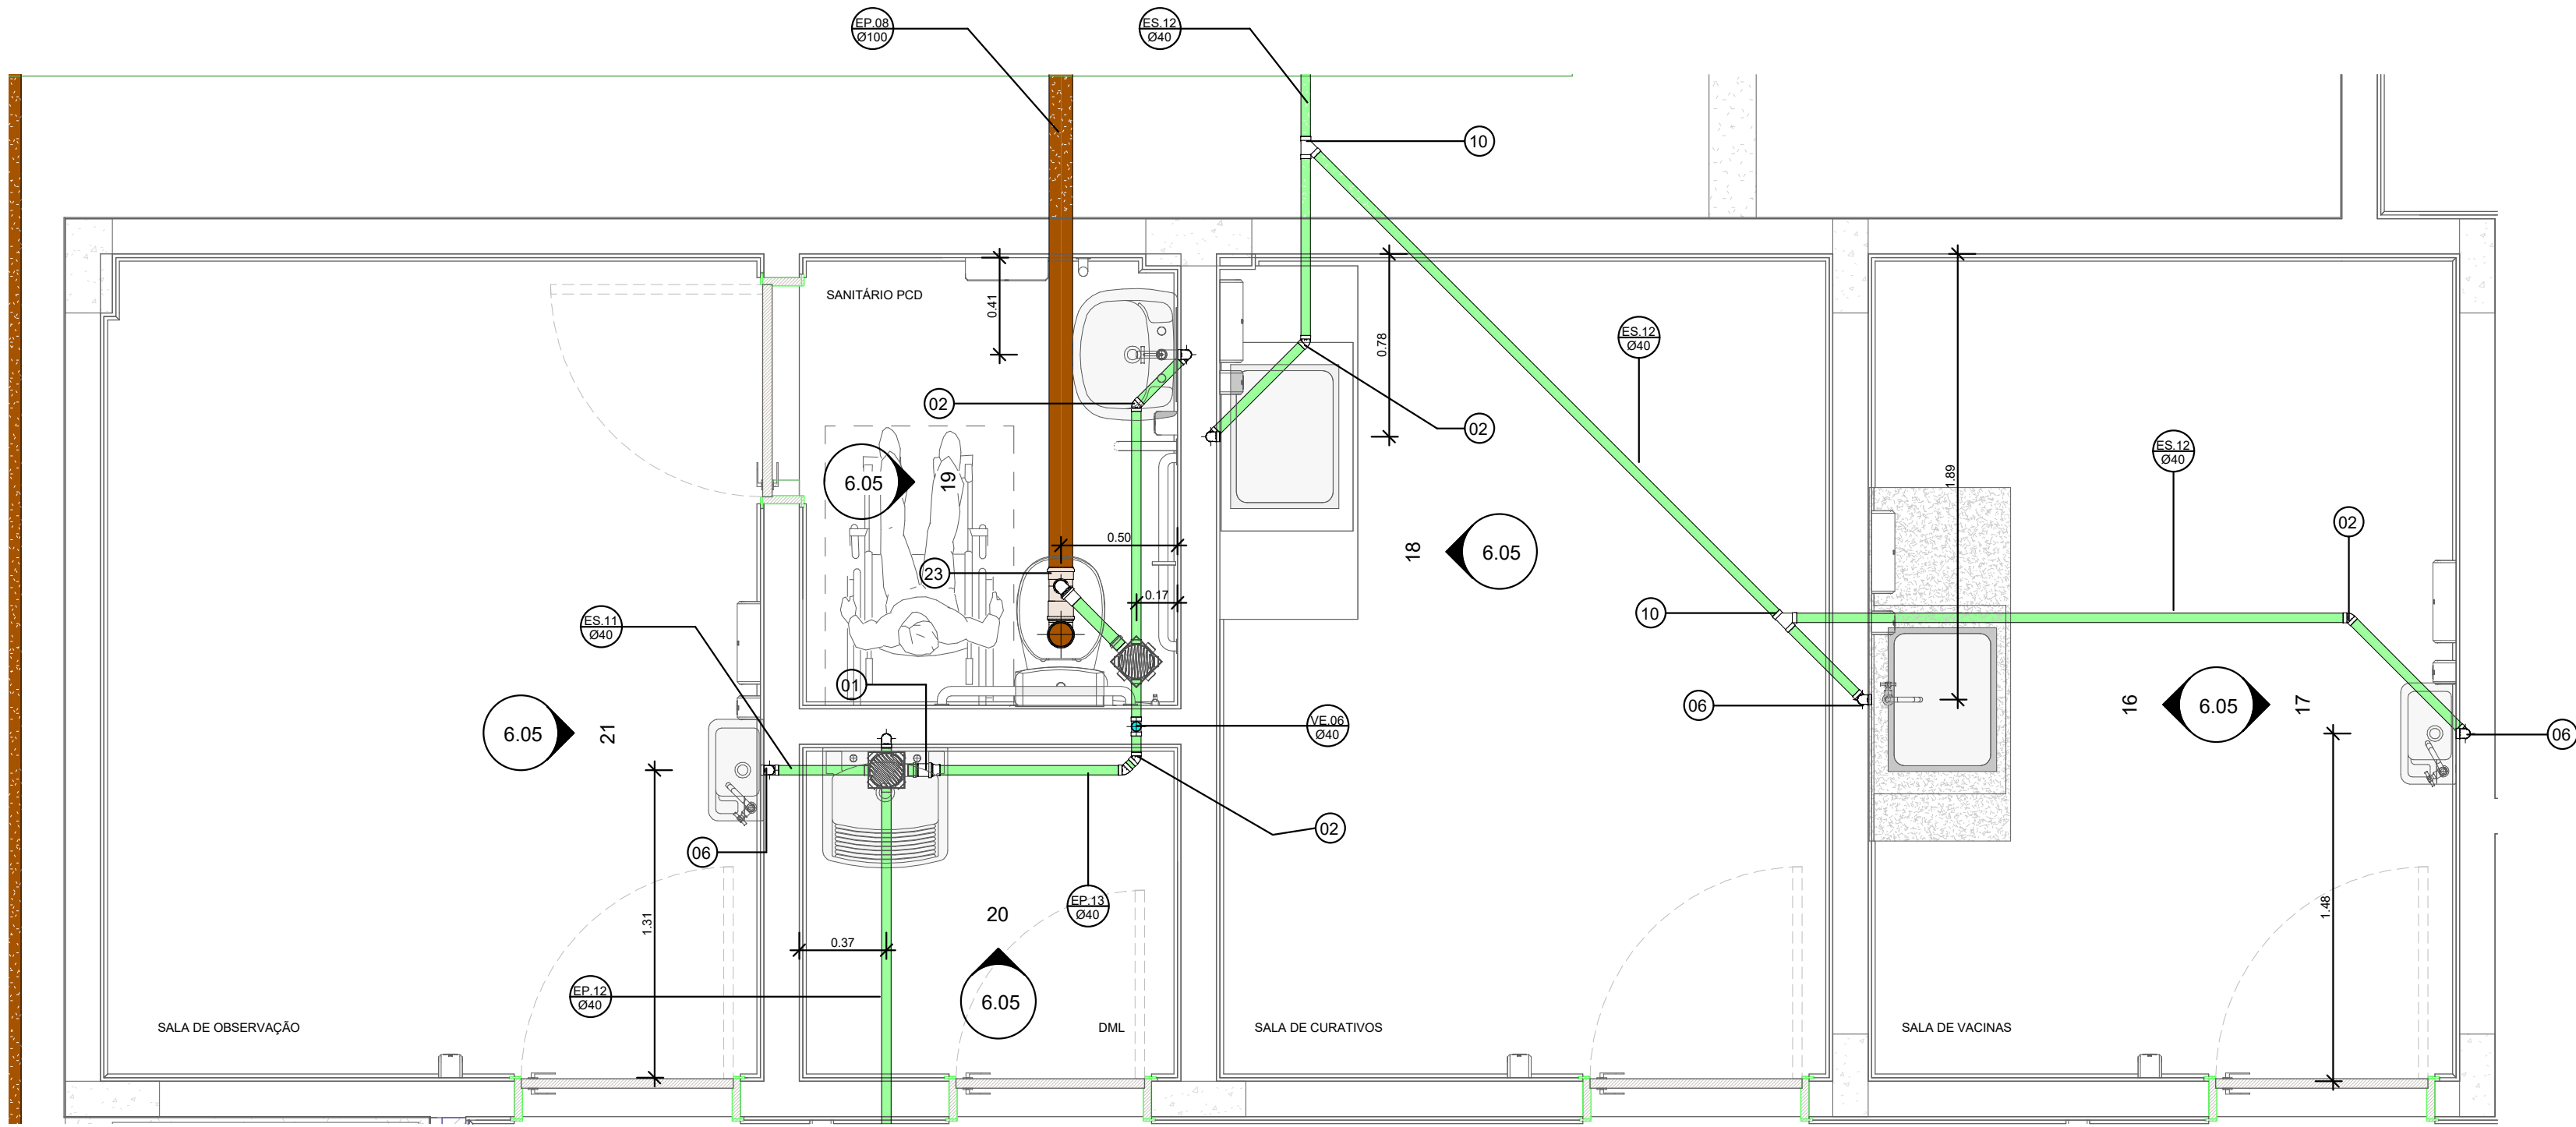


1 PLANTA BAIXA - CURATIVO/ VACINA/ OBSERVAÇÃO/ DML
ESCALA: 1 : 25

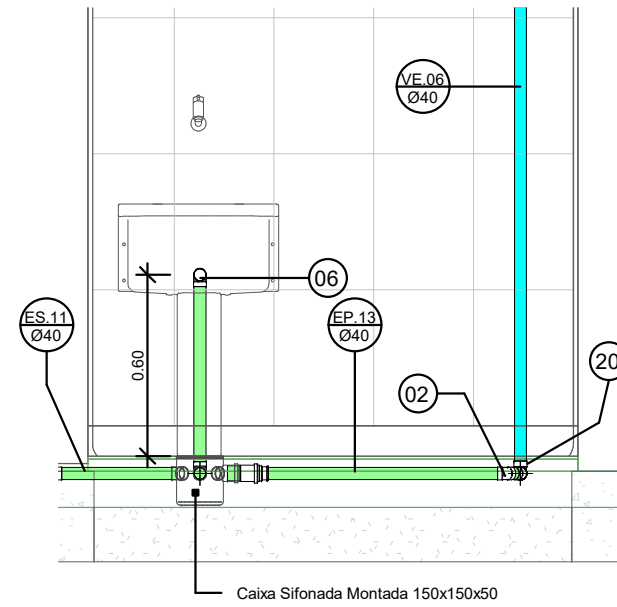


6 20
ESCALA: 1 : 25

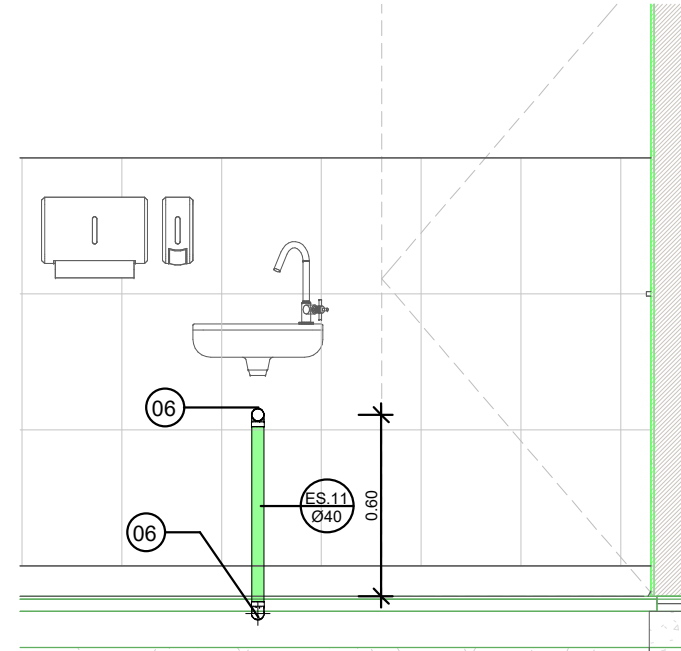


7 21
ESCALA: 1 : 25

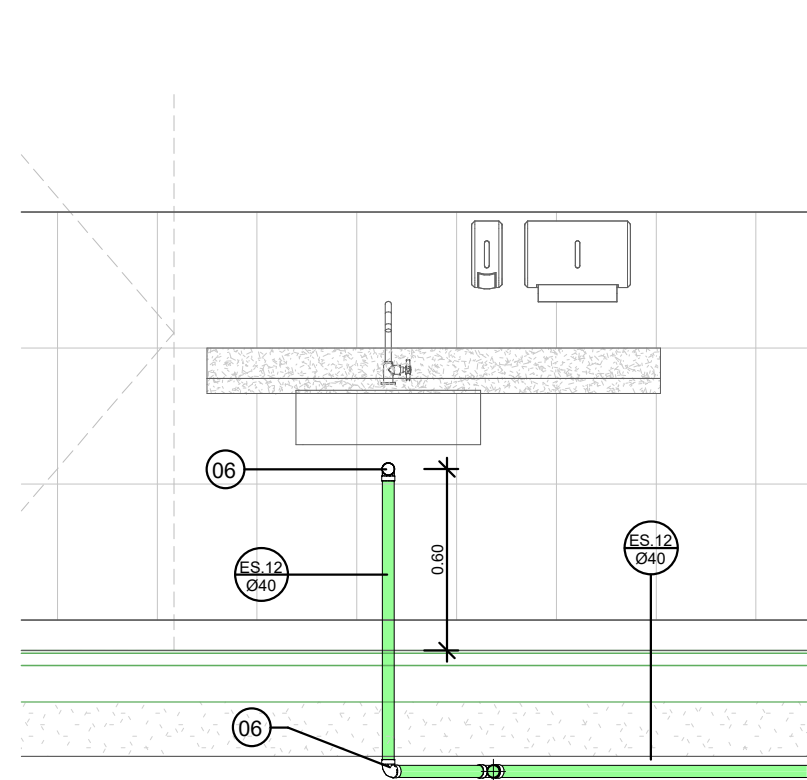


2 VISTA 16
ESCALA: 1 : 25

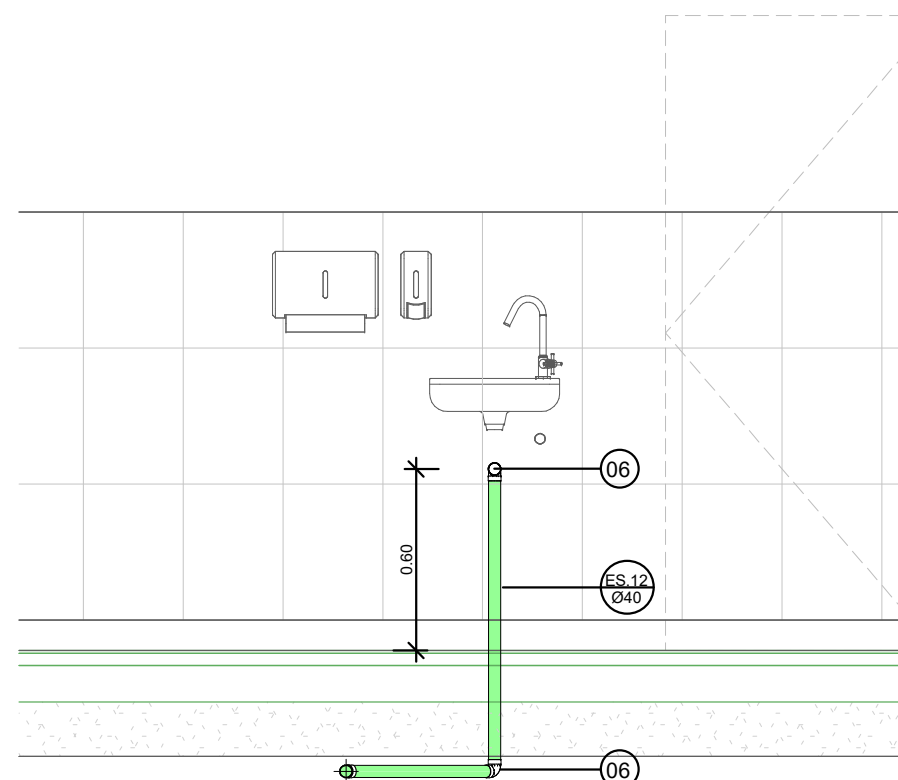


3 VISTA 17
ESCALA: 1 : 25

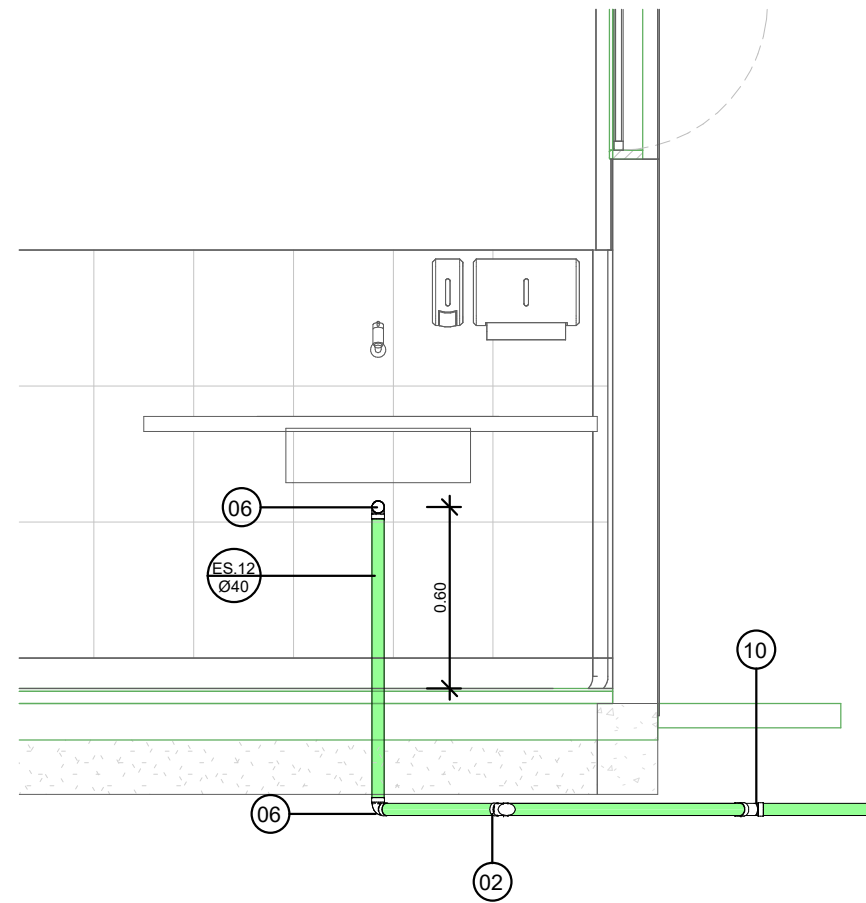


4 VISTA 18
ESCALA: 1 : 25

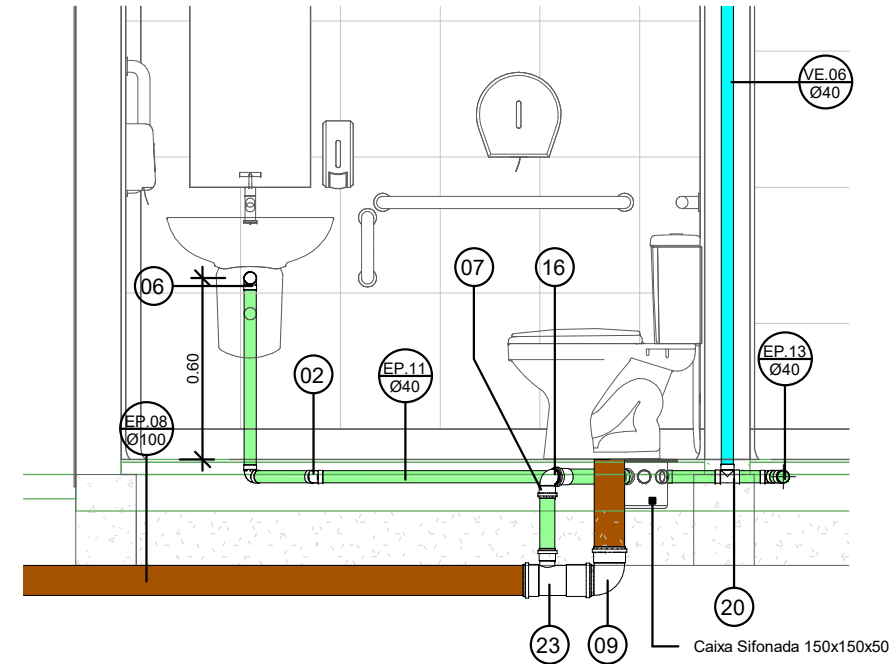

5 VISTA 19
ESCALA: 1 : 25

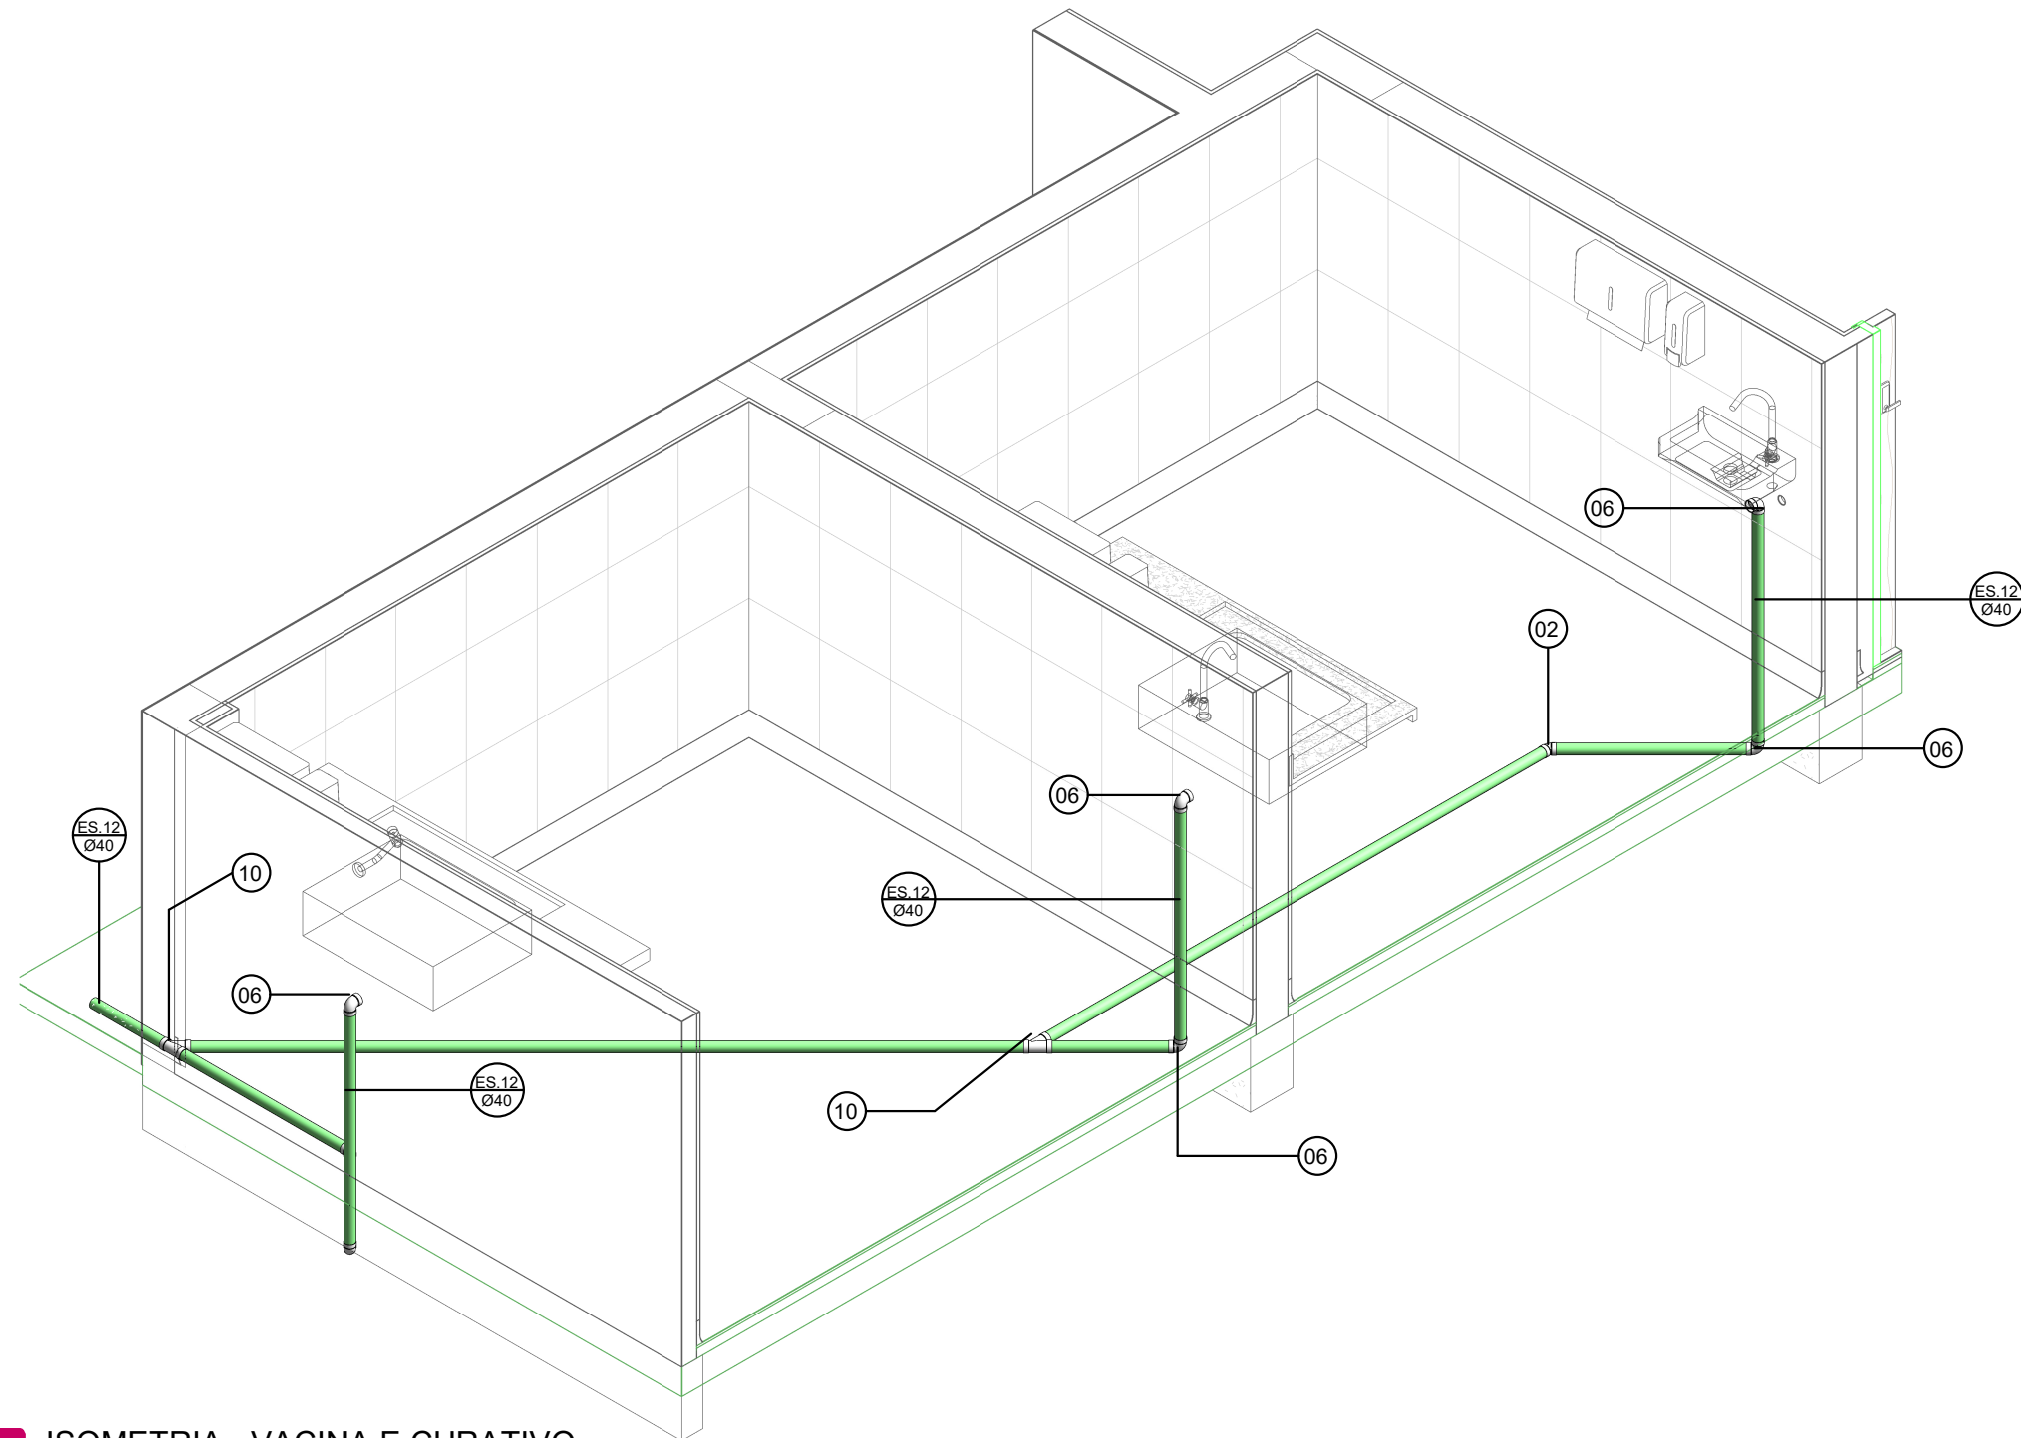

8 ISOMETRIA - VACINA E CURATIVO
ESCALA: 1 : 25

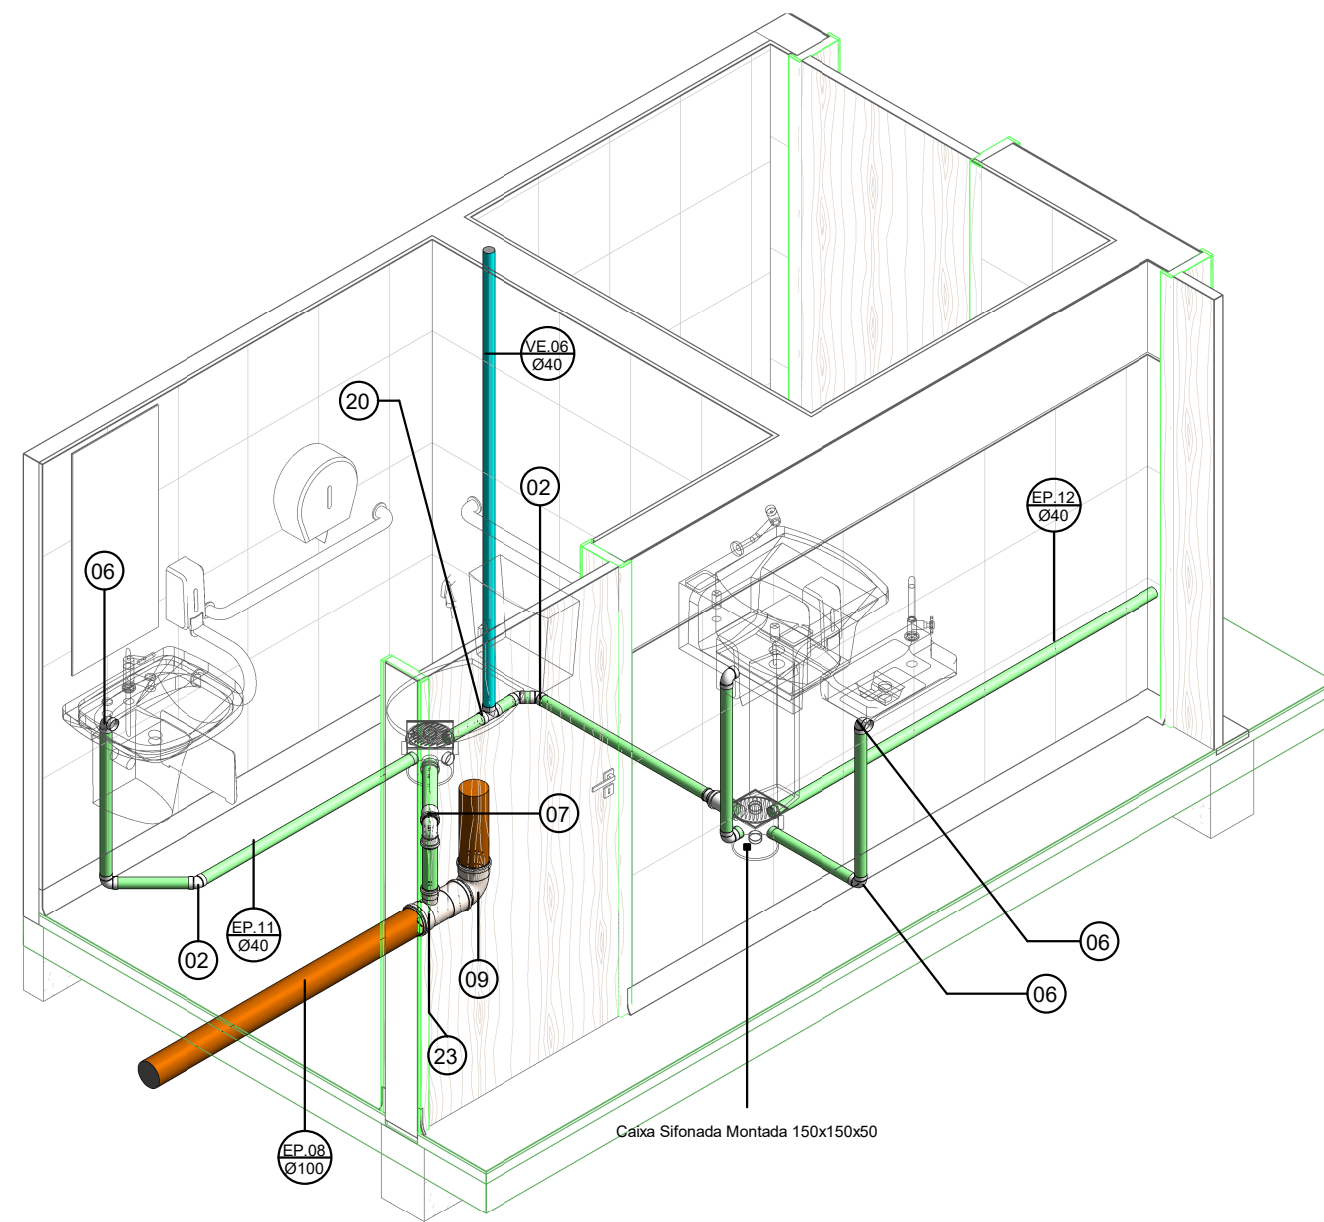

9 ISOMETRIA - SANITÁRIO PCD / DML / OBSERVAÇÃO
ESCALA: 1 : 25

Conexões para Esgoto				
Quantidade	Sistema	Descrição	Linha	Código
10	Esgoto	Bucha de Redução Longa 50x40mm, Esgoto Série Normal - TIGRE	Série Normal	01
21	Esgoto	Joelho 45° 40mm, Esgoto Série Normal - TIGRE	Série Normal	02
8	Esgoto	Joelho 45° 50mm, Esgoto Série Normal - TIGRE	Série Normal	03
2	Esgoto	Joelho 45° 75mm, Esgoto Série Normal - TIGRE	Série Normal	04
5	Esgoto	Joelho 45° 100mm, Esgoto Série Normal - TIGRE	Série Normal	05
58	Esgoto	Joelho 90° 40mm, Esgoto Série Normal - TIGRE	Série Normal	06
26	Esgoto	Joelho 90° 50mm, Esgoto Série Normal - TIGRE	Série Normal	07
5	Esgoto	Joelho 90° 75mm, Esgoto Série Normal - TIGRE	Série Normal	08
8	Esgoto	Joelho 90° 100mm, Esgoto Série Normal - TIGRE	Série Normal	09
7	Esgoto	Junção Simples 40 x 40mm, Esgoto Série Normal - TIGRE	Série Normal	10
2	Esgoto	Junção Simples 50 x 50mm, Esgoto Série Normal - TIGRE	Série Normal	11
6	Esgoto	Junção Simples 100 x 50mm, Esgoto Série Normal - TIGRE	Série Normal	12
1	Esgoto	Junção Simples 100 x 75mm, Esgoto Série Normal - TIGRE	Série Normal	13
4	Esgoto	Junção Simples 100 x 100mm, Esgoto Série Normal - TIGRE	Série Normal	14
2	Esgoto	Luva de Correr 40mm, Esgoto Série Normal - TIGRE	Série Normal	15
48	Esgoto	Luva Simples 50mm, Esgoto Série Normal - TIGRE	Série Normal	16
8	Esgoto	Luva Simples 75mm, Esgoto Série Normal - TIGRE	Série Normal	17
26	Esgoto	Luva Simples 100mm, Esgoto Série Normal - TIGRE	Série Normal	18
9	Esgoto	Terminal de Ventilação 50mm, Esgoto Série Normal - TIGRE	Série Normal	19
4	Esgoto	Tê 40 x 40mm, Esgoto Série Normal - TIGRE	Série Normal	20
7	Esgoto	Tê 50 x 50mm, Esgoto Série Normal - TIGRE	Série Normal	21
1	Esgoto	Tê 75 x 75mm, Esgoto Série Normal - TIGRE	Série Normal	22
4	Esgoto	Tê 100 x 50mm, Esgoto Série Normal - TIGRE	Série Normal	23
1	Esgoto	Tê 100 x 100mm, Esgoto Série Normal - TIGRE	Série Normal	24

Caixas e Ralos		
Quantidade	Sistema	Descrição
1	Esgoto	Caixa de Gordura 100x75x50mm, Esgoto - TIGRE
7	Esgoto	Caixa Sifonada Montada c/ Grelha e Porta Grelha, quadrados brancos 100 x 100 x 50mm, Esgoto - TIGRE
2	Esgoto	Caixa Sifonada Montada c/ Grelha e Porta Grelha, quadrados brancos, (com 7 entradas) 150 x 150 x 50mm, Esgoto - TIGRE
3	Esgoto	Caixa Sifonada Montada c/ Grelha e Porta Grelha, redondos brancos, (com 7 entradas) 150 x 150 x 50mm, Esgoto - TIGRE
1	Esgoto	Prolongador com entrada DN300, Esgoto - TIGRE
2	Esgoto	Prolongamento p/ Caixa Sifonada 100 x 100mm, Esgoto - TIGRE
2	Esgoto	Prolongamento p/ Caixa Sifonada 150 x 150mm, Esgoto - TIGRE

ARQUITETURA - APROVAÇÃO

ENDEREÇO:
BAIRRO 15 DE OUTUBRO - COLATINA/ES

PROPRIETÁRIO(S)
PREFEITURA DE COLATINA

AUTOR DO PROJETO
SECRETARIA DO ESTADO DA SAÚDE

RESPONSÁVEL
TÉCNICO
CARLOS HENRIQUE ROSSIN

LOGOTIPO DO AUTOR


PREFEITURA DE
Colatina
OBRAS

DESCRIÇÃO DOS PAVIMENTOS

CONTEÚDO

ÁREA DO TERRENO ORIGINAL

ÁREA TOTAL DA CONSTRUÇÃO

 
ÍNDICE CONTROLE DE CAPTAÇÃO DE
ÁGUA PLUVIAL

ÍNDICE PAISAGÍSTICO

ARQUIVO
<Edite a família>

6.05
/05

DATA
DESENHO
Autor



ENDEREÇO:
BAIRRO 15 DE OUTUBRO - COLATINA/ES

PROPRIETÁRIO(S)

PREFEITURA DE COLATINA

AUTOR DO PROJETO

SECRETARIA DO ESTADO DA SAÚDE

RESPONSÁVEL
TÉCNICO

CARLOS HENRIQUE ROSSIN

LOGOTIPO DO AUTOR:



OBRAS

DESCRIÇÃO DOS PAVIMENTOS

	CONTEÚDO
--	----------

ÁREA DO TERRENO ORIGINAL

ÁREA TOTAL DA CONSTRUÇÃO

ÍNDICE CONTROLE DE CAPTAÇÃO
ÁGUA PLUVIAL

ÍNDICE PAISAGÍSTICO

ARQUIVO

<Edite a família>

DLHA

7.01
/01

ATA

ESSENHO

Autor